

2 0 2 6 年 度

福山市大門町五丁目外19か町地内

大津野ポンプ場外消防用設備等点検業務委託 実施設計書

適用単価:令和8年7月

委
託
概
要

- | | |
|----------------|----|
| 1 自動火災報知設備点検 | 一式 |
| 2 消火器点検 | 一式 |
| 3 粉末消火設備点検 | 一式 |
| 4 誘導灯点検 | 一式 |
| 5 ガス漏れ火災警報設備点検 | 一式 |
| 6 配線点検 | 一式 |
| 7 非常用照明点検 | 一式 |
| 8 排煙設備点検 | 一式 |

本 業 務 委 託 費 内 訳 表								
費目	工種	種 別	細 別	単位	数 量	単 価	金 額	摘 要
業務委託費								
		消防設備等点検業務						
		直接人件費						
			大津野ポンプ場(旧館)	式	1.0			第1号内訳書のとおり
			大津野ポンプ場(新館)	式	1.0			第2号内訳書のとおり
			新涯ポンプ場(旧館)	式	1.0			第3号内訳書のとおり
			新涯ポンプ場(新館)	式	1.0			第4号内訳書のとおり
			手城ポンプ場	式	1.0			第5号内訳書のとおり
			水呑ポンプ場	式	1.0			第6号内訳書のとおり
			南新田排水機場	式	1.0			第7号内訳書のとおり
			千田ポンプ場	式	1.0			第8号内訳書のとおり
			中津原ポンプ場	式	1.0			第9号内訳書のとおり
			松浜ポンプ場	式	1.0			第10号内訳書のとおり
			新市ポンプ場	式	1.0			第11号内訳書のとおり
			戸手ポンプ場	式	1.0			第12号内訳書のとおり
			千年ポンプ場	式	1.0			第13号内訳書のとおり
			松永ポンプ場	式	1.0			第14号内訳書のとおり
			柳津ポンプ場	式	1.0			第15号内訳書のとおり
			機織ポンプ場	式	1.0			第16号内訳書のとおり
			一ツ樋ポンプ場	式	1.0			第17号内訳書のとおり
			大山ポンプ場	式	1.0			第18号内訳書のとおり
			廃川地排水機場	式	1.0			第19号内訳書のとおり
			川口排水機場	式	1.0			第20号内訳書のとおり
			(県)手城川排水機場	式	1.0			第21号内訳書のとおり
			(県)古市排水ポンプ場	式	1.0			第22号内訳書のとおり
			(県)坊寺排水機場	式	1.0			第23号内訳書のとおり
			(県)福川排水機場	式	1.0			第24号内訳書のとおり
			内海西部地区浄化センター	式	1.0			第25号内訳書のとおり
			内海東部地区浄化センター	式	1.0			第26号内訳書のとおり
		計						
		直接物品費		式	1.0			
		業務管理費		式	1.0			
		一般管理費等		式	1.0			
	計 (業務価格)							
	消費税等相当額			式	1.0			
業務委託費計								

()

福山市上下水道局

第 1 号 内 訳 書		大津野ポンプ場(旧館)			消防用設備等点検 (機器点検)	
種 別	形 状 寸 法	数 量	単 位	単 価	金 額	摘 要
保全技師補	蓄圧式 消火器ABC10型		人			6 本
〃	誘導灯		〃			3 台
〃	歩掛加算		〃			
計			〃			
(端数調整) 計			〃			

()

福山市上下水道局

第 2 号 内 訳 書		大津野ポンプ場(新館)			消防用設備等点検 (機器及び総合点検)	
種 別	形 状 寸 法	数 量	単 位	単 価	金 額	摘 要
保全技師補	蓄圧式 消火器ABC10型		人			13 本
〃	車載式 消火器ABC50型		〃			5 本
〃	自動火災報知設備 受信機 P型 1級		〃			1 台
〃	定温式 熱感知器		〃			3 個
〃	煙感知器		〃			27 個
〃	分布型感知器		〃			3 個
〃	発信機 P型 1級		〃			4 台
〃	ベル		〃			4 個
〃	表示灯		〃			4 個
〃	配線		〃			1 式
〃	誘導灯・非常用照明		〃			48 台
〃	歩掛加算		〃			
計			〃			
(端数調整) 計			〃			

()

福山市上下水道局

第 3 号 内 訳 書		新涯ポンプ場(旧館)			消防用設備等点検 (機器及び総合点検)	
種 別	形 状 寸 法	数 量	単 位	単 価	金 額	摘 要
保全技師補	蓄圧式 消火器ABC10型		人			12 本
〃	移動式粉末消火設備 ABC75型		〃			1 本
〃	誘導灯・非常用照明		〃			14 台
〃	歩掛加算		〃			
計			〃			
(端数調整) 計			〃			

()

福山市上下水道局

第 4 号 内 訳 書		新涯ポンプ場(新館)			消防用設備等点検 (機器及び総合点検)	
種 別	形 状 寸 法	数 量	単 位	単 価	金 額	摘 要
保全技師補	蓄圧式 消火器ABC10型		人			12 本
〃	車載式 消火器ABC50型		〃			2 本
〃	自動火災報知設備 受信機 P型 1級		〃			1 台
〃	差動式 熱感知器		〃			1 個
〃	定温式 熱感知器		〃			3 個
〃	煙感知器		〃			23 個
〃	分布型感知器		〃			6 個
〃	発信機 P型 1級		〃			6 台
〃	ベル		〃			8 個
〃	表示灯		〃			6 個
〃	配線		〃			1 式
〃	誘導灯・非常用照明		〃			37 台
〃	歩掛加算		〃			
計			〃			
(端数調整) 計			〃			

()

福山市上下水道局

第 5 号 内 訳 書		手城ポンプ場			消防用設備等点検 (機器点検)	
種 別	形 状 寸 法	数 量	単 位	単 価	金 額	摘 要
保全技師補	蓄圧式 消火器ABC10型		人			21 本
〃	誘導灯・非常用照明		〃			3 台
〃	歩掛加算		〃			
計			〃			
(端数調整) 計			〃			

()

福山市上下水道局

第 6 号 内 訳 書		水呑ポンプ場			消防用設備等点検 (機器及び総合点検)	
種 別	形 状 寸 法	数 量	単 位	単 価	金 額	摘 要
保全技師補	蓄圧式 消火器ABC10型		人			15 本
〃	移動式粉末消火設備 ABC75型		〃			5 本
〃	配線		〃			1 式
〃	誘導灯・非常用照明		〃			26 台
〃	歩掛加算		〃			
計			〃			
(端数調整) 計			〃			

()

福山市上下水道局

第 7 号 内 訳 書		南新田排水機場			消防用設備等点検 (機器点検)	
種 別	形 状 寸 法	数 量	単 位	単 価	金 額	摘 要
保全技師補	蓄圧式 消火器ABC10型		人			5 本
〃	歩掛加算		〃			
計			〃			
(端数調整) 計			〃			

()

福山市上下水道局

第 8 号 内 訳 書		千田ポンプ場			消防用設備等点検 (機器及び総合点検)	
種 別	形 状 寸 法	数 量	単 位	単 価	金 額	摘 要
保全技師補	蓄圧式 消火器ABC10型		人			8 本
〃	配線		〃			1 式
〃	誘導灯・非常用照明		〃			15 台
〃	歩掛加算		〃			
計			〃			
(端数調整) 計			〃			

()

福山市上下水道局

第 9 号 内 訳 書			中津原ポンプ場		消防用設備等点検 (機器及び総合点検)	
種 別	形 状 寸 法	数 量	単 位	単 価	金 額	摘 要
保全技師補	蓄圧式 消火器ABC10型		人			12 本
〃	自動火災報知設備 受信機 P型 2級		〃			1 台
〃	差動式 熱感知器		〃			5 個
〃	定温式 熱感知器		〃			1 個
〃	煙感知器		〃			17 個
〃	差動式 分布型感知器		〃			2 個
〃	発信機 P型 2級		〃			3 台
〃	ベル		〃			3 個
〃	表示灯		〃			3 個
〃	配線		〃			1 式
〃	誘導灯・非常用照明		〃			27 台
〃	歩掛加算		〃			
計			〃			
(端数調整) 計			〃			

()

福山市上下水道局

第 10 号 内 訳 書			松浜ポンプ場		消防用設備等点検 (機器及び総合点検)	
種 別	形 状 寸 法	数 量	単 位	単 価	金 額	摘 要
保全技師補	蓄圧式 消火器ABC10型		人			10 本
〃	自動火災報知設備 受信機 P型 2級		〃			1 台
〃	差動式 熱感知器		〃			4 個
〃	定温式 熱感知器		〃			6 個
〃	煙感知器		〃			1 個
〃	分布型感知器		〃			2 個
〃	発信機 P型 2級		〃			2 台
〃	ベル		〃			2 個
〃	表示灯		〃			2 個
〃	配線		〃			1 式
〃	誘導灯・非常用照明		〃			4 台
〃	歩掛加算		〃			
計			〃			
(端数調整) 計			〃			

()

福山市上下水道局

第 11 号 内 訳 書		新市ポンプ場			消防用設備等点検 (機器点検)	
種 別	形 状 寸 法	数 量	単 位	単 価	金 額	摘 要
保全技師補	蓄圧式 消火器ABC10型		人			5 本
〃	歩掛加算		〃			
計			〃			
(端数調整) 計			〃			

()

福山市上下水道局

第 12 号 内 訳 書		戸手ポンプ場			消防用設備等点検 (機器点検)	
種 別	形 状 寸 法	数 量	単 位	単 価	金 額	摘 要
保全技師補	蓄圧式 消火器ABC10型		人			10 本
〃	非常用照明		〃			9 台
〃	歩掛加算		〃			
計			〃			
(端数調整) 計			〃			

()

福山市上下水道局

第 13 号 内 訳 書		千年ポンプ場			消防用設備等点検 (機器及び総合点検)	
種 別	形 状 寸 法	数 量	単 位	単 価	金 額	摘 要
保全技師補	蓄圧式 消火器ABC10型		人			9 本
〃	火災報知設備 受信機 P型 2級		〃			1 台
〃	差動式 熱感知器		〃			2 個
〃	定温式 熱感知器		〃			2 個
〃	煙感知器		〃			6 個
〃	ベル		〃			1 個
〃	配線		〃			1 式
〃	誘導灯・非常用照明		〃			14 台
〃	歩掛加算		〃			
計			〃			
(端数調整) 計			〃			

()

福山市上下水道局

第 14 号 内 訳 書		松永ポンプ場			消防用設備等点検 (機器及び総合点検)	
種 別	形 状 寸 法	数 量	単 位	単 価	金 額	摘 要
保全技師補	蓄圧式 消火器ABC10型		人			7 本
〃	車載式 消火器ABC50型		〃			1 本
〃	配線		〃			1 式
〃	誘導灯		〃			1 台
〃	歩掛加算		〃			
計			〃			
(端数調整) 計			〃			

()

福山市上下水道局

第 15 号 内 訳 書		柳津ポンプ場			消防用設備等点検 (機器及び総合点検)	
種 別	形 状 寸 法	数 量	単 位	単 価	金 額	摘 要
保全技師補	蓄圧式 消火器ABC10型		人			5 本
〃	車載式 消火器ABC50型		〃			1 本
〃	配線		〃			1 式
〃	誘導灯・非常用照明		〃			10 台
〃	歩掛加算		〃			
計			〃			
(端数調整) 計			〃			

()

福山市上下水道局

第 16 号 内 訳 書		機織ポンプ場			消防用設備等点検 (機器及び総合点検)	
種 別	形 状 寸 法	数 量	単 位	単 価	金 額	摘 要
保全技師補	蓄圧式 消火器ABC10型		人			12 本
〃	車載式 消火器ABC50型		〃			1 本
〃	火災報知設備 受信機 P型 1級		〃			1 台
〃	差動式 熱感知器		〃			1 個
〃	定温式 熱感知器		〃			1 個
〃	煙感知器		〃			20 個
〃	分布型感知器		〃			7 個
〃	発信機 P型 1級		〃			4 台
〃	ベル		〃			4 個
〃	表示灯		〃			4 個
〃	配線		〃			1 式
〃	誘導灯・非常用照明		〃			36 台
〃	歩掛加算		〃			
計			〃			
(端数調整) 計			〃			

()

福山市上下水道局

第 17 号 内 訳 書		一ツ樋ポンプ場			消防用設備等点検 (機器及び総合点検)	
種 別	形 状 寸 法	数 量	単 位	単 価	金 額	摘 要
保全技師補	蓄圧式 消火器ABC10型		人			7 本
〃	配線		〃			1 式
〃	誘導灯・非常用照明		〃			18 台
〃	歩掛加算		〃			
計			〃			
(端数調整) 計			〃			

()

福山市上下水道局

第 18 号 内 訳 書		大山ポンプ場			消防用設備等点検 (機器点検)	
種 別	形 状 寸 法	数 量	単 位	単 価	金 額	摘 要
保全技師補	蓄圧式 消火器ABC10型		人			6 本
〃	車載式 消火器ABC50型		〃			1 本
〃	歩掛加算		〃			
計			〃			
(端数調整) 計			〃			

()

福山市上下水道局

第 19 号 内 訳 書		廃川地排水機場			消防用設備等点検 (機器点検)	
種 別	形 状 寸 法	数 量	単 位	単 価	金 額	摘 要
保全技師補	蓄圧式 消火器ABC10型		人			1 本
〃	歩掛加算		〃			
計			〃			
(端数調整) 計			〃			

()

福山市上下水道局

第 20 号 内 訳 書		川口排水機場			消防用設備等点検 (機器点検)	
種 別	形 状 寸 法	数 量	単 位	単 価	金 額	摘 要
保全技師補	蓄圧式 消火器ABC10型		人			3 本
〃	車載式 消火器ABC50型		〃			1 本
〃	歩掛加算		〃			
計			〃			
(端数調整) 計			〃			

第 21 号 内 訳 書				(県)手城川排水機場		消防用設備等点検 (機器及び総合点検)	
種 別	形 状 寸 法	数 量	単 位	単 価	金 額	摘 要	
保全技師補	蓄圧式 消火器ABC10型		人			35 本	
〃	車載式 消火器ABC50型		〃			3 本	
〃	移動式粉末消火設備 ABC75型		〃			5 本	
〃	火災報知設備 受信機 P型 1級		〃			1 台	
〃	差動式 熱感知器		〃			40 個	
〃	定温式 熱感知器(1～50個まで)		〃			50 個	
〃	定温式 熱感知器(51～67個まで)		〃			17 個	
〃	煙感知器		〃			8 個	
〃	光電式分離型感知器		〃			4 組	
〃	発信機 P型 1級		〃			11 台	
〃	ベル		〃			12 個	
〃	表示灯		〃			11 個	
〃	ガス漏れ警報機		〃			2 台	
〃	配線		〃			1 式	
〃	誘導灯・非常用照明 (1～50個まで)		〃			50 台	
〃	誘導灯・非常用照明 (51～58個まで)		〃			8 台	
〃	防火シャッター		〃			6 枚	
〃	防火シャッター用制御盤		〃			1 面	
〃	歩掛加算		〃				
計			〃				
(端数調整) 計			〃				

()

福山市上下水道局

第 22 号 内 訳 書		(県)古市排水ポンプ場			消防用設備等点検 (機器点検)	
種 別	形 状 寸 法	数 量	単 位	単 価	金 額	摘 要
保全技師補	蓄圧式 消火器ABC10型		人			9 本
〃	歩掛加算		〃			
計			〃			
(端数調整) 計			〃			

()

福山市上下水道局

第 23 号 内 訳 書		(県)坊寺排水機場			消防用設備等点検 (機器点検)	
種 別	形 状 寸 法	数 量	単 位	単 価	金 額	摘 要
保全技師補	蓄圧式 消火器ABC10型		人			3 本
〃	歩掛加算		〃			
計			〃			
(端数調整) 計			〃			

()

福山市上下水道局

第 24 号 内 訳 書		(県)福川排水機場			消防用設備等点検 (機器点検)	
種 別	形 状 寸 法	数 量	単 位	単 価	金 額	摘 要
保全技師補	蓄圧式 消火器ABC10型		人			8 本
〃	車載式 消火器ABC50型		〃			1 本
〃	誘導灯・非常用照明		〃			13 台
〃	配線		〃			1 式
〃	歩掛加算		〃			
計			〃			
(端数調整) 計			〃			

()

福山市上下水道局

第 25 号 内 訳 書		内海西部地区浄化センター			消防用設備等点検 (機器及び総合点検)	
種 別	形 状 寸 法	数 量	単 位	単 価	金 額	摘 要
保全技師補	蓄圧式 消火器ABC10型		人			6 本
〃	誘導灯・非常用照明		〃			31 台
〃	誘導標識		〃			1 枚
〃	配線		〃			1 式
〃	歩掛加算		〃			
計			〃			
(端数調整) 計			〃			

第 26 号 内 訳 書		内海東部地区浄化センター			消防用設備等点検 (機器及び総合点検)	
種 別	形 状 寸 法	数 量	単 位	単 価	金 額	摘 要
保全技師補	蓄圧式 消火器ABC10型		人			4 本
〃	誘導灯・非常用照明		〃			10 台
〃	配線		〃			1 式
〃	歩掛加算		〃			
計			〃			
(端数調整)			〃			
計						

大津野ポンプ場外消防用設備等点検業務委託特記仕様書

1 業務条件

- (1) 本件業務を行う日時及び時間は、発注者開庁時とする。
- (2) 業務時間を変更する必要がある場合には、あらかじめ発注者の承諾を受ける。

2 業務共通事項

- (1) 業務内容は、次のとおりとする。
 - ア 自動火災報知設備点検
 - イ 消火器点検
 - ウ 粉末消火設備点検
 - エ 誘導灯点検
 - オ ガス漏れ火災警報設備点検
 - カ 配線点検
 - キ 非常用照明点検
 - ク 排煙設備点検
- (2) 点検対象物の場所、数量、項目、基準、期間及び結果報告書の作成は、別表 1、2 及び契約図書によるほか、消防用設備等の点検基準、点検結果報告書等について定める消防庁告示を遵守し、適切に実施する。
- (3) 点検は、資機材の搬送等の補助的な内容を除き、別表 2 に定める資格を有する者が行う者が行うものとする。

3 提出書類

- (1) 点検業務報告書等の提出部数は次のとおりとする。
 - ア 点検結果報告書 2 部（防火対象物の区分ごとの点検票）
 - イ 業務履行写真 1 部
 - ウ その他発注者が必要とするもの
- (2) 点検結果報告書のうち 1 部は、対象となるポンプ場又は排水機場ごとに、名称を記載したタグをつけること。また、業務履行写真は対象となるポンプ場又は排水機場ごとに分けること。
- (3) (2)で記載した書類は、キングファイル又は同様の機能をもつファイルに綴じて提出すること。
- (4) 点検業務報告書等の提出は、前期点検時及び後期点検時の計 2 回実施すること。

4 業務委託料の支払い

- (1) 受注者は検査に合格したときは、所定の手続に従って業務委託料の支払を請求するものとする。
- (2) 発注者は、請求があった時は、その日から 30 日以内に業務委託料を受注者に支払わなければならない。

大津野ポンプ場外消防用設備等点検業務委託共通仕様書

第1章 一般事項

1 適用

- (1) 本共通仕様書（以下「共通仕様書」という。）は、福山市上下水道局施設部水づくり課が維持管理する雨水ポンプ場及び排水機場の消防用設備（自動火災報知設備、消火器、粉末消火設備、誘導灯、ガス漏れ火災警報設備、配線）、非常用照明及び排煙設備の点検業務委託に適用する。
- (2) 共通仕様書に規定する事項は、別に定めがある場合を除き、受注者の責任において履行すべきものとする。
- (3) 共通仕様書の規定は、別の定めがある場合は適用しない。

2 業務目的

本業務は、消防法庁告示第14号（昭和50年10月16日）に基づき実施する。専門的見地から点検により、消防用設備、非常用照明及び排煙設備が、災害時等における機能発揮に支障がない状態の維持に資することを目的とする。

3 用語の定義

本仕様書において用いる用語の定義は、次による。

- (1) 「局担当者」とは、当該業務委託契約の発注者側の担当者をいう。
- (2) 「受注者等」とは、当該業務委託契約の受注者又は業務責任者をいう。
- (3) 「業務責任者」とは、業務を総合的に把握し、業務を円滑に実施するために局担当者との連絡調整を行う者で、現場における受注者の責任者をいう。
- (4) 「業務担当者」とは、業務責任者の指揮により業務を実施するもので、現場における受注者の担当者をいう。
- (5) 「作業」とは、本仕様書で定める機器点検又は総合点検に当たることをいう。
- (6) 「関係法令等」とは、業務実施に当たり守るべき法令及び条例並びに規則、その他行政機関が公示し、又は発する基準、指針、通達等をいう。

4 受注者の負担の範囲

- (1) 業務の施工において必要なものは受注者の負担において整備する。
- (2) 作業に必要な工具、計測機器等の機材は、計測機器に付属して設置されているものを除き、受注者の負担とする。
- (3) 業務の報告書等の用紙及び消耗品は、受注者の負担とする。
- (4) 業務の性質上当然実施しなければならないもの、業務に関連する軽微な事項及び業務の関連性から局担当者が必要と判断したものなど、当該業務に係る付随的業務は、受注者の負担において行う。この場合、発注者側から支給品が必要であれば、局担当者と受注者等で協議する。

5 質疑に対する協議等

- (1) 本仕様書の定められた内容に疑義が生じた場合は、局担当者と協議する。
- (2) (1)の協議を行った結果、契約図書の訂正又は変更を行う場合は、受注者及び発注者の協議による。

6 関係法令等の遵守

業務の実施に当たり、適用を受ける関係法令等を遵守し、業務の円滑な遂行を図る。

第2章 業務関係図書

1 書類提出

業務責任者は、業務の実施に先立ち、全体工程が記載された作業計画書を提出すること。また、局担当者から提出を求められた書類について提出を行うこと。

2 緊急対応連絡表

緊急時における連絡先を明確にしておくこと。

3 貸与資料

業務に関する資料は、貸与又は閲覧することができる。

4 業務の記録

局担当者と協議した結果について記録し、局担当者に提出すること。

第3章 業務現場管理

1 業務管理

契約図書に適合する業務を完了させるために、業務管理体制を確立し、品質、工程、安全等の業務管理を行うこと。

2 業務責任者

- (1) 業務責任者は、業務担当者に作業内容、局担当者の指示事項等を伝え、その周知徹底を図る。
- (2) 業務責任者は業務担当者を兼ねることができる。

3 業務条件

- (1) 業務を行う日及び時間は、特記仕様書による。
- (2) 契約図書に定められた業務時間を変更する場合には、あらかじめ局担当者の承諾を受ける。

4 業務の安全衛生管理

- (1) 業務担当者の労働安全衛生に関する、労務管理については、業務責任者がその責任者となり、関係法令に従って行う。
- (2) 業務責任者は作業従事者に労働安全衛生法に基づく安全教育等の措置を講じること。

(3) 業務の実施に際し、施設の異常を確認した場合は、局担当者に報告すること。

5 危険防止の措置

(1) 業務の実施に当たっては、常に整理整頓を行い、危険な場所には必要な安全措置を取り、事故防止に努める。(高所作業における転落事故防止、火器使用の際の火傷等)

(2) 高所、通路上における作業の場合は、施設来所者等の安全を確保するための措置を講じる。

(3) 業務終了後の施錠確認を徹底すること。

6 気象予報等に対する注意

気象予報又は警報等に関して常に注意を払い、災害等により当該施設が損害を受けることが予想される場合は、速やかに局担当者へ連絡するとともに、局担当者の指示に従い、適切な措置をとる。

7 緊急時の措置

災害、事故等が発生した場合は、人命の安全確保を優先し、適切な措置をとるとともに局担当者に連絡し、二次災害の防止に努める。事後、速やかにその経緯を局担当者に報告する。

8 別契約の関連委託、関連工事等

当該施設に関する別契約の受注者又は工事請負者等と相互に協力し合い、当該施設保全に関して円滑な進行を図る。特に災害、事故等の緊急時には、連携し、適切な措置を速やかに行うものとする。

9 出入り禁止箇所

業務に関係ない場所及び室への出入りは禁止する。

第4章 業務の実施

1 業務の実施

業務は契約図書、作業計画書及び局担当者の指示に従って適切に行うとともに、次による。

(1) 業務の一工程が終了したときは、当該業務に関連する部分の後片付け及び清掃を行う。

(2) 業務の実施に伴い、作業の対象又はその周辺に汚損等の損害を与えた場合は、受注者の責任において復旧する。また、受注者の過失により発注者又は第三者に損害を与えたときは、その損害を賠償すること。

2 業務担当者

(1) 業務担当者は、その作業等の内容に応じ、必要な知識及び技能を有するものとする。

(2) 法令により作業等を行う者の資格が定められている場合は、当該資格を有する者

が当該作業を行う。

3 代替要員

業務内容により代替要員を必要とする場合には、あらかじめ局担当者に報告し、承諾を得るものとする。

4 服装等

業務担当者は、業務及び作業に適した服装、履物で作業を実施する。

5 局担当者の立会い

次の場合は、局担当者の立会いを受けること。また、受注者側から局担当者の立会いを求める場合は、あらかじめ申し出ること。

- (1) 局担当者の確認が立会いにより行われる場合。
- (2) その他、特に局担当者から求めがあった場合。

6 業務の報告

- (1) 業務の実施状況、結果等の記録を報告書としてまとめ、局担当者に提出する。なお、報告書には、それらの状況等を示す写真を添付する。
- (2) 報告書等の提出方法及び提出の時期については、特記仕様書又は局担当者の指示による。

第5章 施設の利用

1 供用施設の利用

建物内の便所、昇降機等の一般供用施設は、利用することができる。

第6章 持ち込み資機材等

1 持ち込み資機材の残置

受注者が持ち込む資機材は、原則とし毎日持ち帰るものとする。ただし、業務が複数日にわたる場合であって、局担当者の承諾を得た場合には残置することができる。

なお、残置資機材の管理は、受注者の責任において行う。

別表1

大津野ポンプ場外消防用設備等点検内訳表

延べ面積300m2以上がその他防火対象物扱いとなる


ポンプ場名	消火器点検		粉末消火設備点検		自動火災報知設備									配線	誘導灯	非常用照明	誘導標識	ガス漏れ火災警報設備	排煙設備		防火対象物						
	ABC10型	ABC50型	ABC75型	ABC100型	受信機	差動	定温	煙感知		分布感知	発信機	ベル	表示灯						所在地	用途	構造・規模						
								スボット型	光電式分離型												造	地上	地下	床面積㎡	延面積㎡		
大津野ポンプ場 旧館 新館	6													3					大門町五丁目13番40号	15項雨水排水	RC	1	1	626.00	676.00		
	13	5			1		3	27		3	4	4	4	1	9	39					〃	RC	3	1	387.55	1244.22	
新涯ポンプ場 旧館 新館	12		1												14				新涯町四丁目18番23号地先	〃	RC	4	0	312.00	403.00		
	12	2			1	1	3	23		6	6	8	6	1	25	12					〃	RC	4	0	451.37	1503.12	
手城ポンプ場	21														3				東手城町二丁目16番9号	〃	RC	1	1	932.00	1165.00		
水呑ポンプ場	15		5											1	9	17			水呑町三新田二丁目6番地	〃	RC	4	0	506.00	1076.00		
南新田排水機場	5																			〃	RC	2	0	132.25	205.07		
千田ポンプ場	8													1	3	12			御幸町中津原坂田渡158-2	〃	RC	1	1	308.49	607.47		
中津原ポンプ場	12				1	5	1	17		2	3	3	3	1	6	21			御幸町中津原堀内470-2,5	〃	RC	2	1	298.67	625.21		
松浜ポンプ場	10				1	4	6	1		2	2	2	2	1	3	1			松浜町三丁目1番59号	〃	RC	2	1	127.00	513.1		
新市ポンプ場	5																		新市町新市291	〃	RC	3	0	-	312.93		
戸手ポンプ場	10														9				新市町戸手1017-2	〃	RC	3	0	449.67	647.75		
千年ポンプ場	9				1	2	2	6				1		1	6	8			沼隈町大字草深2785-280	〃	RC	3	0	248.27	527.29		
松永ポンプ場	7	1												1	1				松永町五丁目4番15号	〃	RC	1	1	305.02	443.6		
柳津ポンプ場	5	1												1	3	7			柳津町三丁目1番55号	〃	RC	1	1	144.00	181.00		
機織ポンプ場	12	1			1	1	1	20		7	4	4	4	1	22	14			南松永町三丁目6番40号	〃	RC	3	1	667.39	1346.21		
一ツ樋ポンプ場	7													1	6	12			東川口町一丁目5番2号	〃	RC	1	1	237.70	396.31		
大山ポンプ場	6	1																	入船町三丁目36番地先	〃	RC	2	0	168.00	168.00		
廃川地排水機場	1																		箕島町飛地5816-150	〃	RC	1	0	66.00	66.00		
川口排水機場	3	1																	新浜町一丁目1番4号	〃	RC	1	0	-	-		
手城川排水機場	35	3	5		1	40	67	8	4		11	12	11	1	21	37		2	6	1	東手城町二丁目1918番	〃	RC	4	1	1267.29	2808.05
古市排水ポンプ場	9																		神辺町字平野地先	〃	RC	1	1	267.54	332.79		
坊寺排水機場	3																		駅家町坊寺	〃	RC	1	0	-	294.00		
福川排水機場	8	1												1	3	10			神島町	〃	RC	2	0	240.14	353.25		
内海西部地区浄化センター	6													1	5	26	1		福山市内海町字新道甲2596番1外	15項し尿処理施設	RC	2	1	341.24	556.36		
内海東部地区浄化センター	4													1	3	7			福山市内海町字白箸349-32地先	〃	RC	1	1	137.89	213.79		
計	244	16	11	0	7	53	83	102	4	20	30	34	30	15	128	249	1	2	6	1							

消防用設備等の種類別の点検資格，点検周期

別表 2

消防用設備等の種類		点検資格		点検	
		消防設備士 (甲種・乙種)	消防設備 点検資格者	前期	後期
消火 設備	消火器	第 6 類	第 1 種	機器点検	機器点検
	粉末消火設備	第 3 類			
警報 設備	自動火災報知設備 (配線を含む)	第 4 類	第 2 種	機器点検	機器及び総合点検
	ガス漏れ火災警報設備	第 4 類			
避難 設備	排煙設備	第 4 類，第 7 類		機器点検	機器点検
	誘導灯 (配線を含む)	第 4 類，第 7 類※			


※電気工事士又は電気主任技術者の免状の交付を受けている者

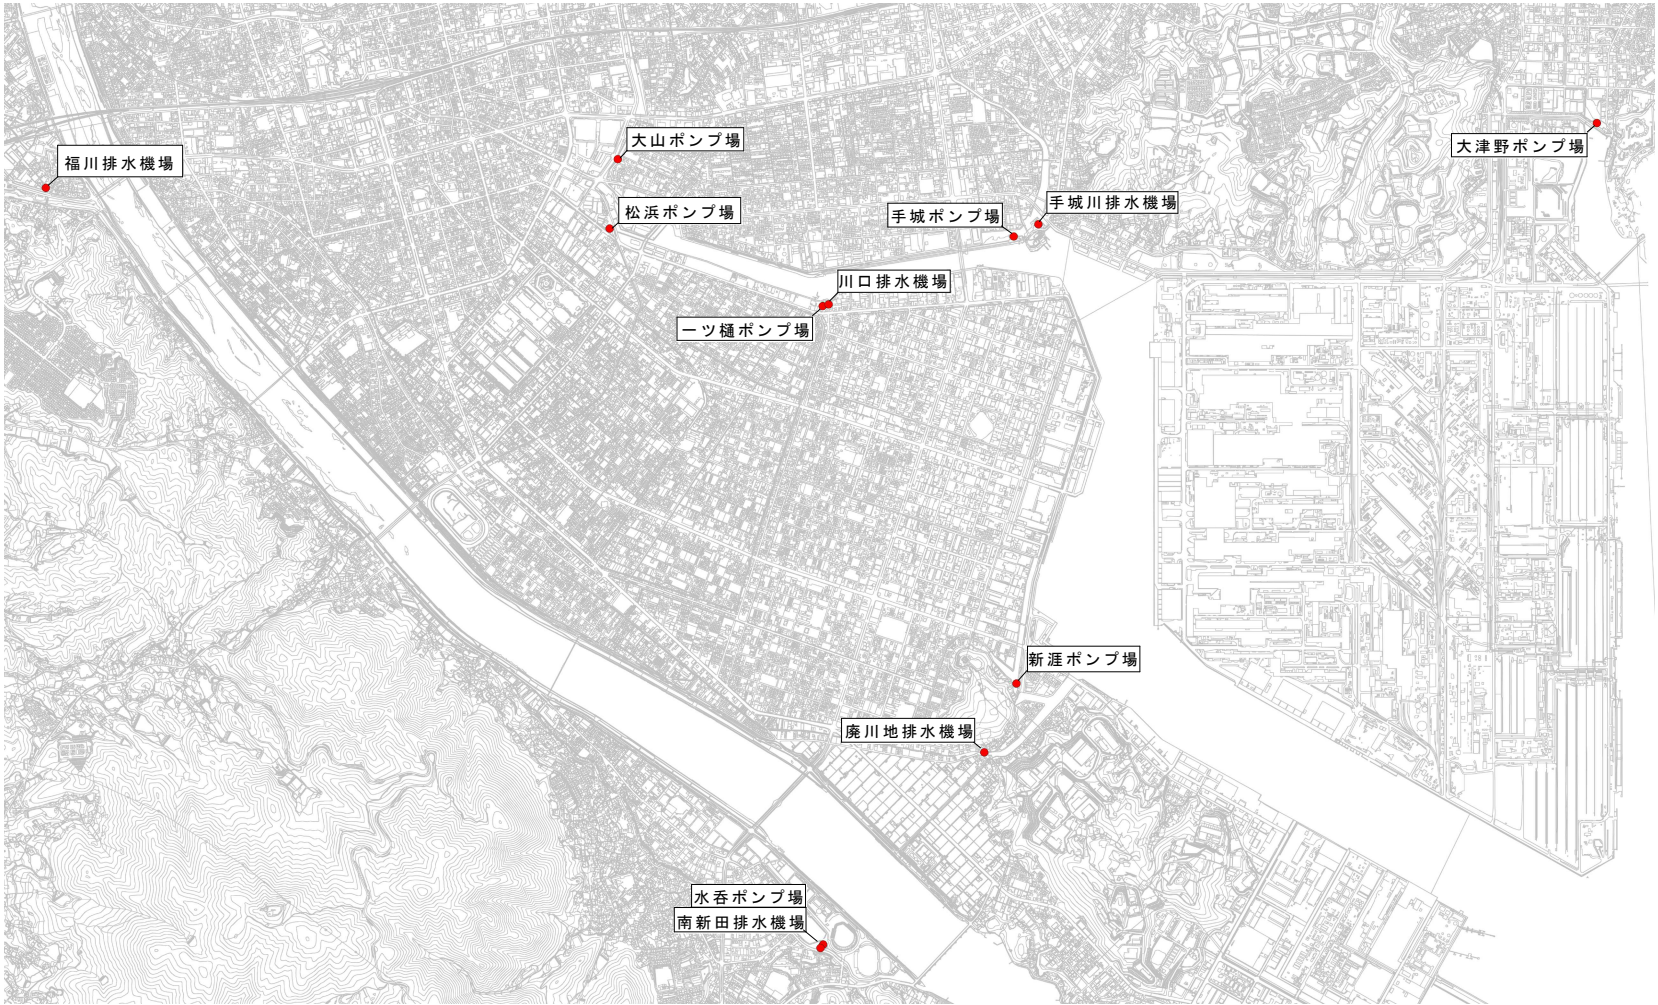

業務概要

- 1 自動火災報知設備点検 一式
- 2 消火器点検 一式
- 3 粉末消火器設備点検 一式
- 4 誘導灯点検 一式
- 5 ガス漏れ火災警報設備点検 一式
- 6 配線点検 一式
- 7 非常用照明点検 一式
- 8 排煙設備点検 一式


福山市上下水道局			
業務名称	大津野ポンプ場外消防用設備等点検業務委託		
業務場所	福山市大門町五丁目外19か町地内		
図面番号	1	縮尺	NON
位置図（その1）			

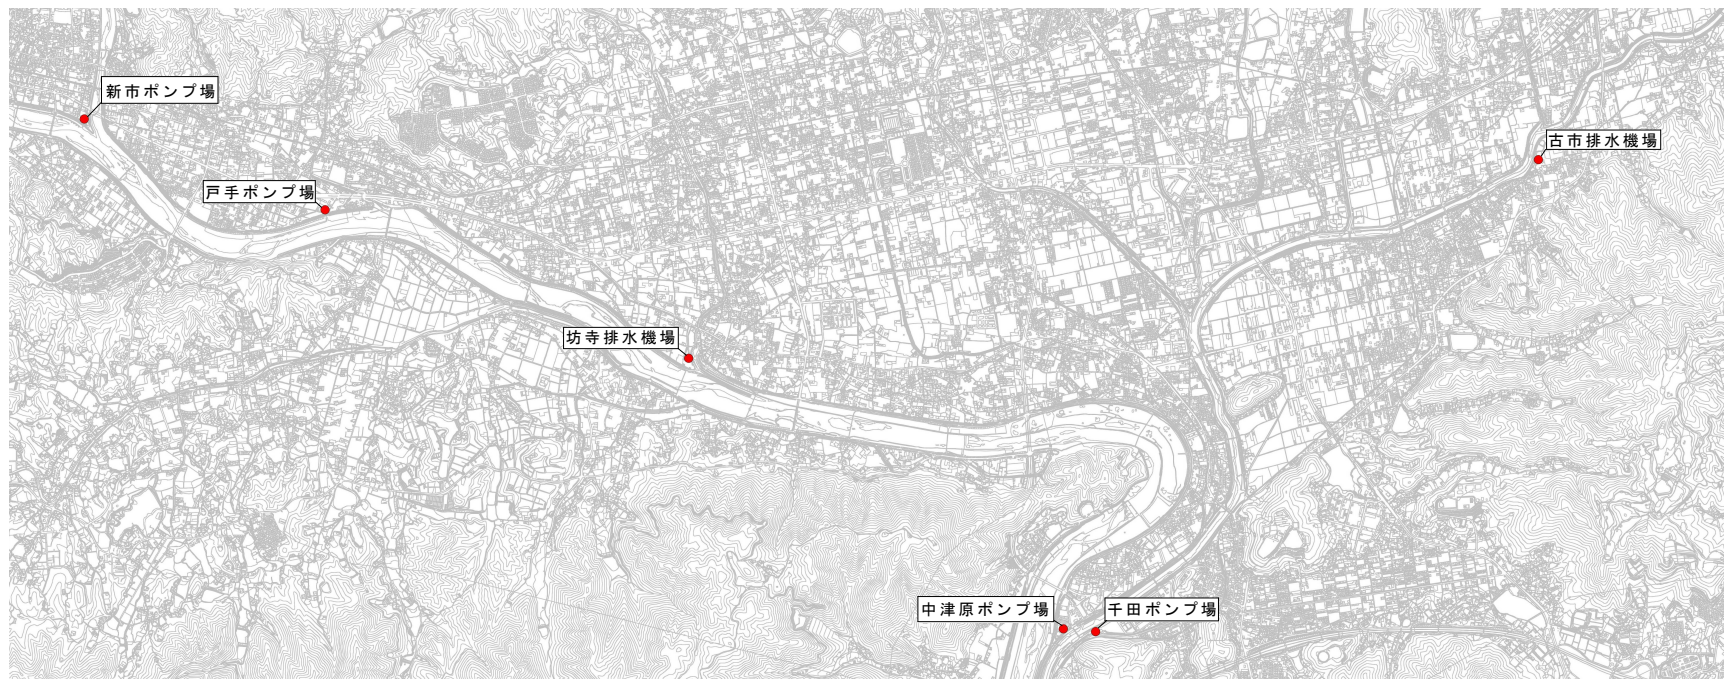

北部方面




沼隈方面

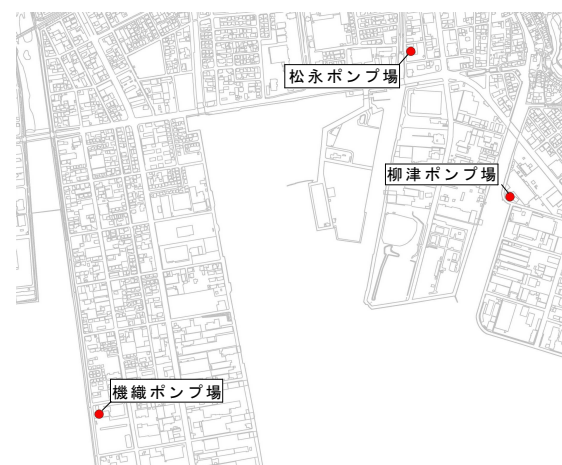

松永方面

福山市上下水道局			
業務名称	大津野ポンプ場外消防用設備等点検業務委託		
業務場所	福山市大門町五丁目外19か町地内		
図面番号	2	縮尺	NON
位置図（その2）			

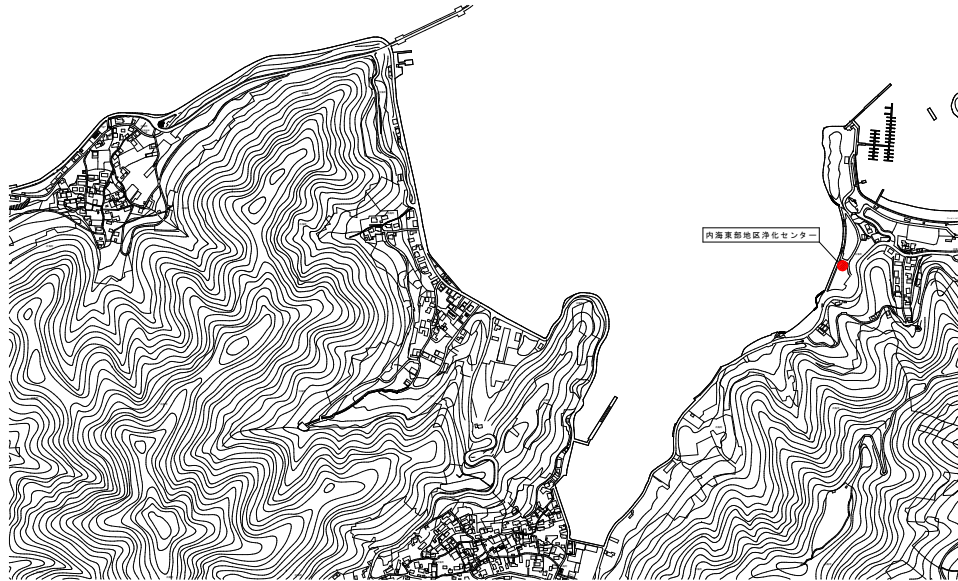


内海（田島）方面



内海（横島）方面

福山市上下水道局			
業務名称	大津野ポンプ場外消防用設備等点検業務委託		
業務場所	福山市大門町五丁目外19か町地内		
図面番号	3	縮尺	NON
位置図（その3）			

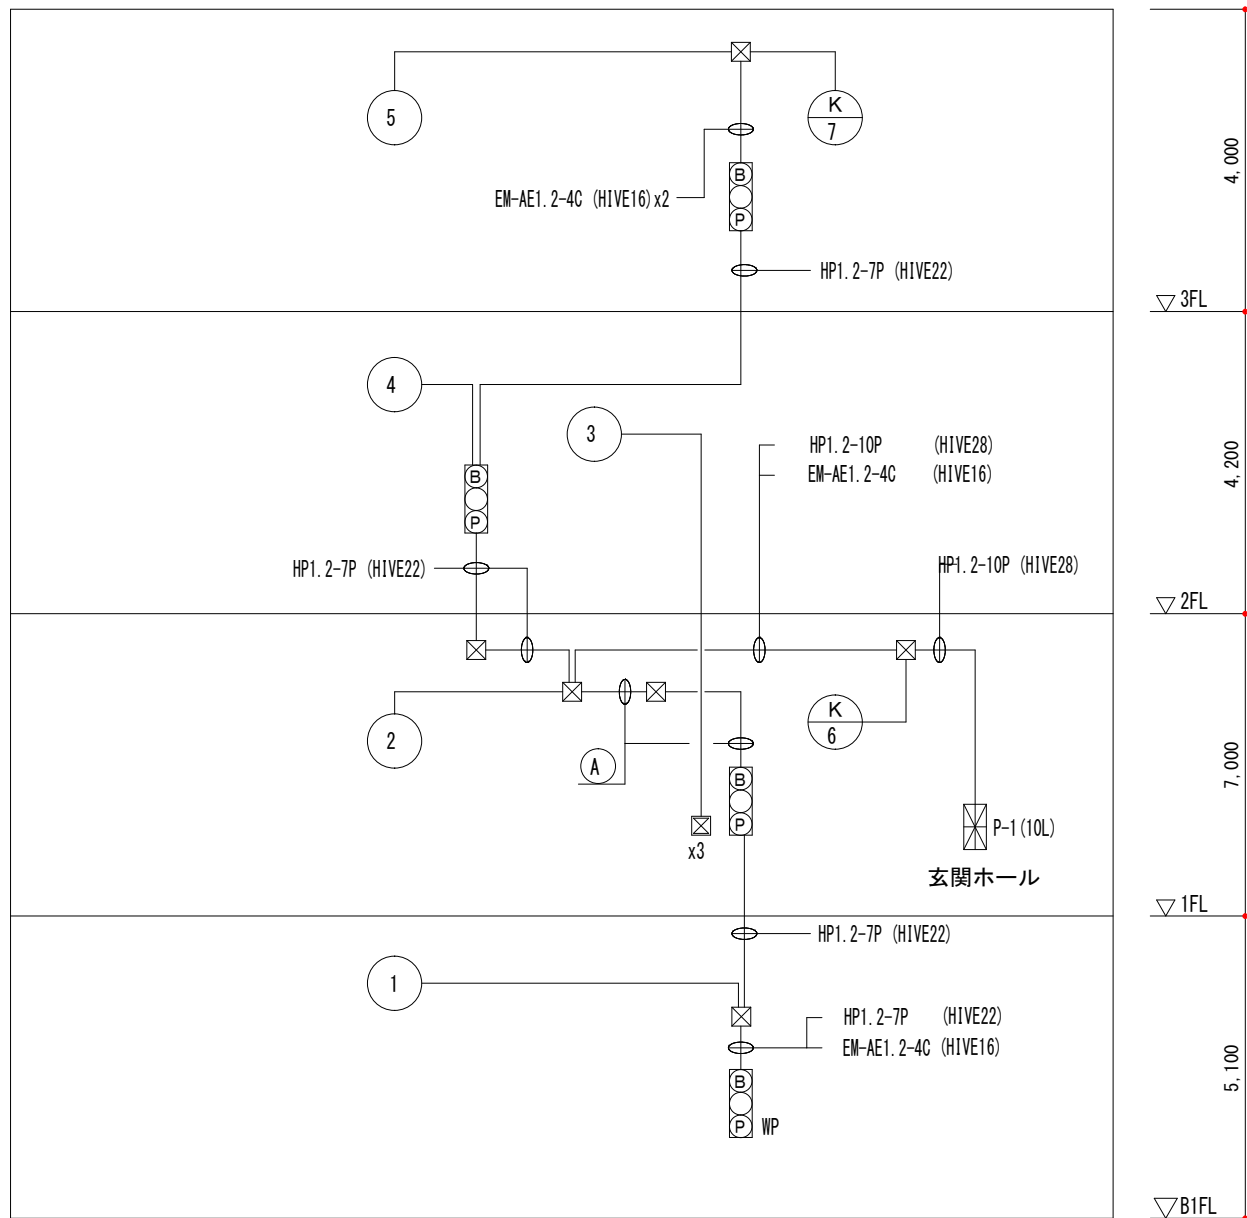

①

HP1.2-10P	(HIVE28)
HP1.2-7P	(HIVE22)
EM-AE1.2-4Cx2	(HIVE22)

注 記

1. 図中において特記なき配管配線は、下記による。

EM-AE 1.2-4C (HIVE16)

福 山 市 上 下 水 道 局


業務名称	大津野ポンプ場外消防用設備等点検業務委託		
業務場所	福山市大門町五丁目外19か町地内		
図面番号	4	縮尺	NON
大津野ポンプ場 系統図			

福山市上下水道局			
業務名称	大津野ポンプ場外消防用設備等点検業務委託		
業務場所	福山市大門町五丁目外19か町地内		
図面番号	5	縮尺	NON
大津野ポンプ場 B1平面図			



旧館

新館

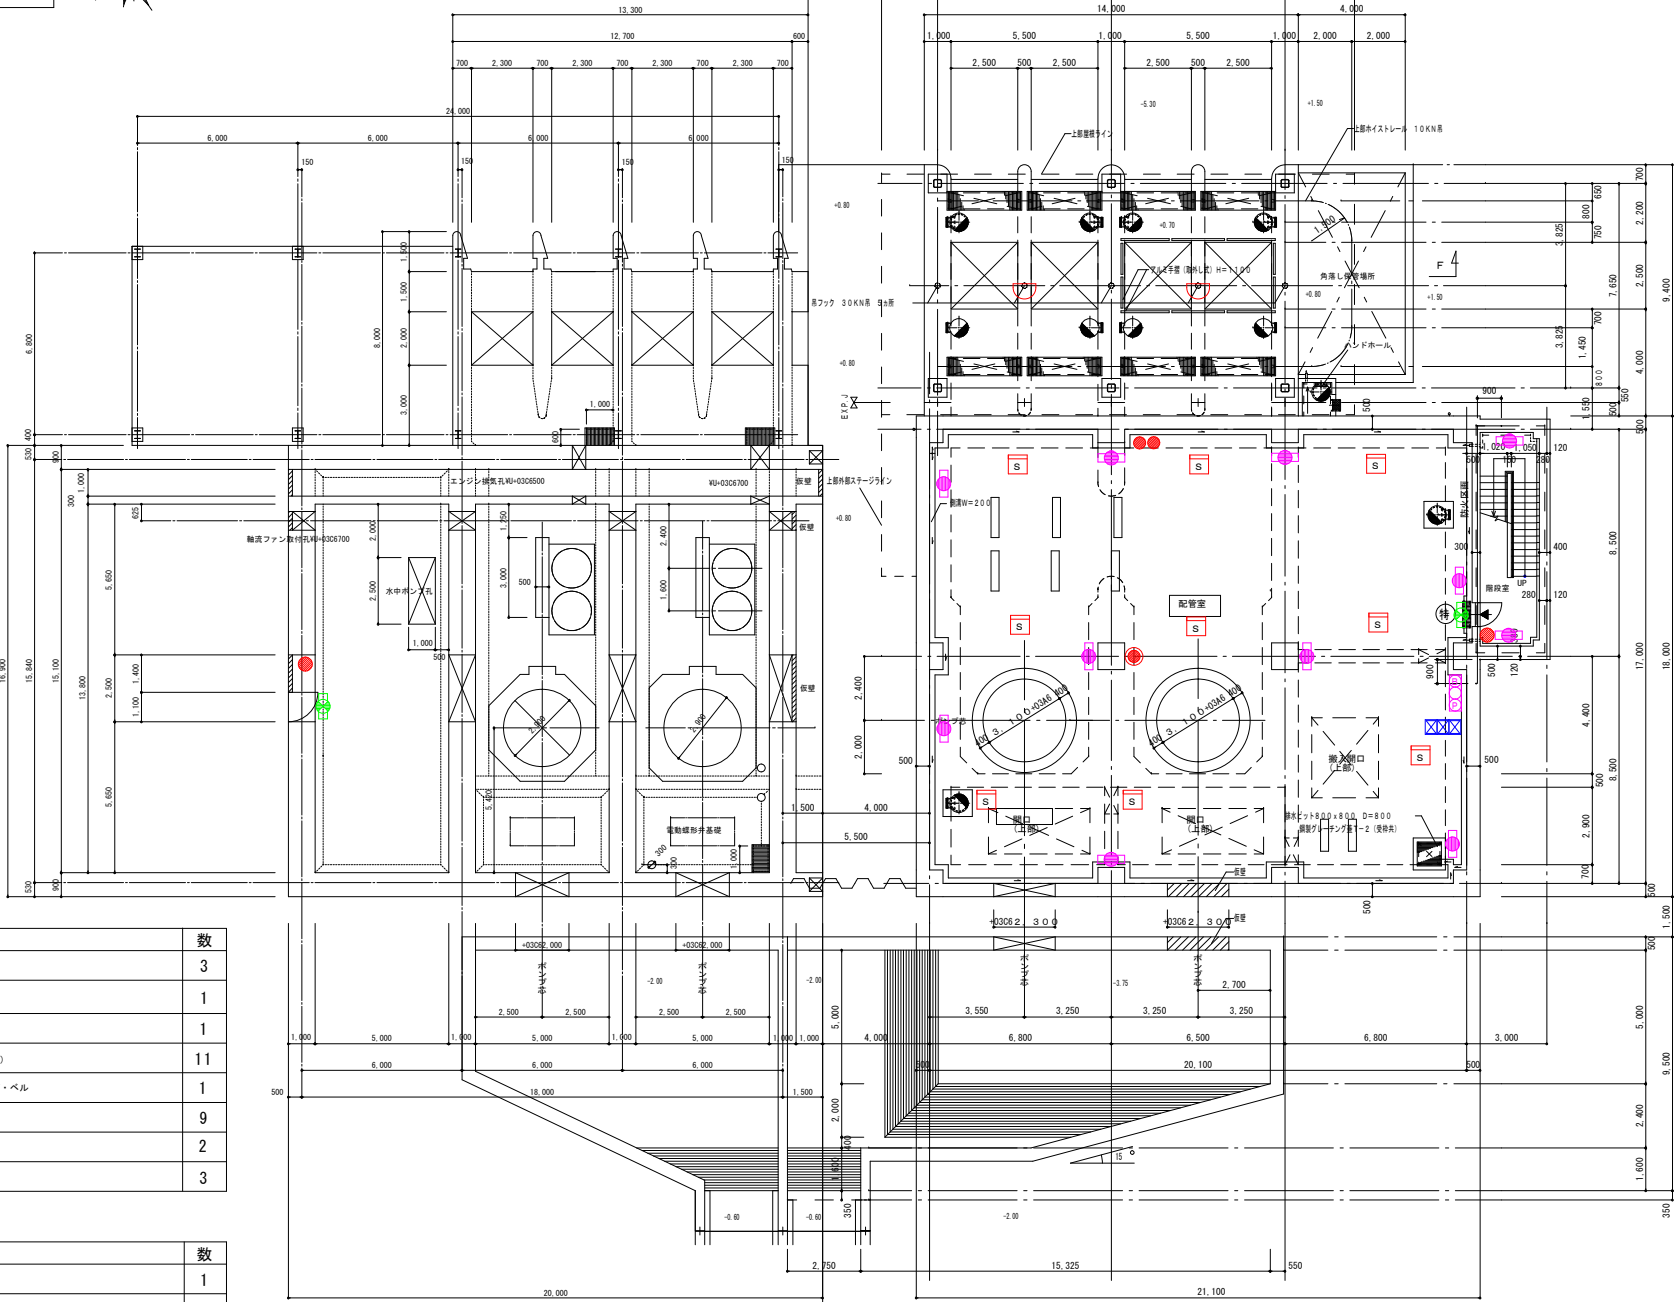


新館		
凡 例		数
	ABC粉末10型消火器	3
	ABC粉末50型消火器(車載式)	1
	誘導灯(避難口・通路指示)	1
	非常用照明(建築基準法によるもの)	11
	自動火災報知設備 発信機・表示灯・ベル	1
	煙感知器	9
	定温式スポット形感知器	2
	差動式分布形感知器の検出部	3

旧館		
凡 例		数
	ABC粉末10型消火器	1
	誘導灯(避難口・通路指示)	1

福 山 市 上 下 水 道 局			
業務名称	大津野ポンプ場外消防用設備等点検業務委託		
業務場所	福山市大門町五丁目外19か町地内		
図面番号	6	縮尺	NON
大津野ポンプ場 1 F 平面図			



旧館 新館

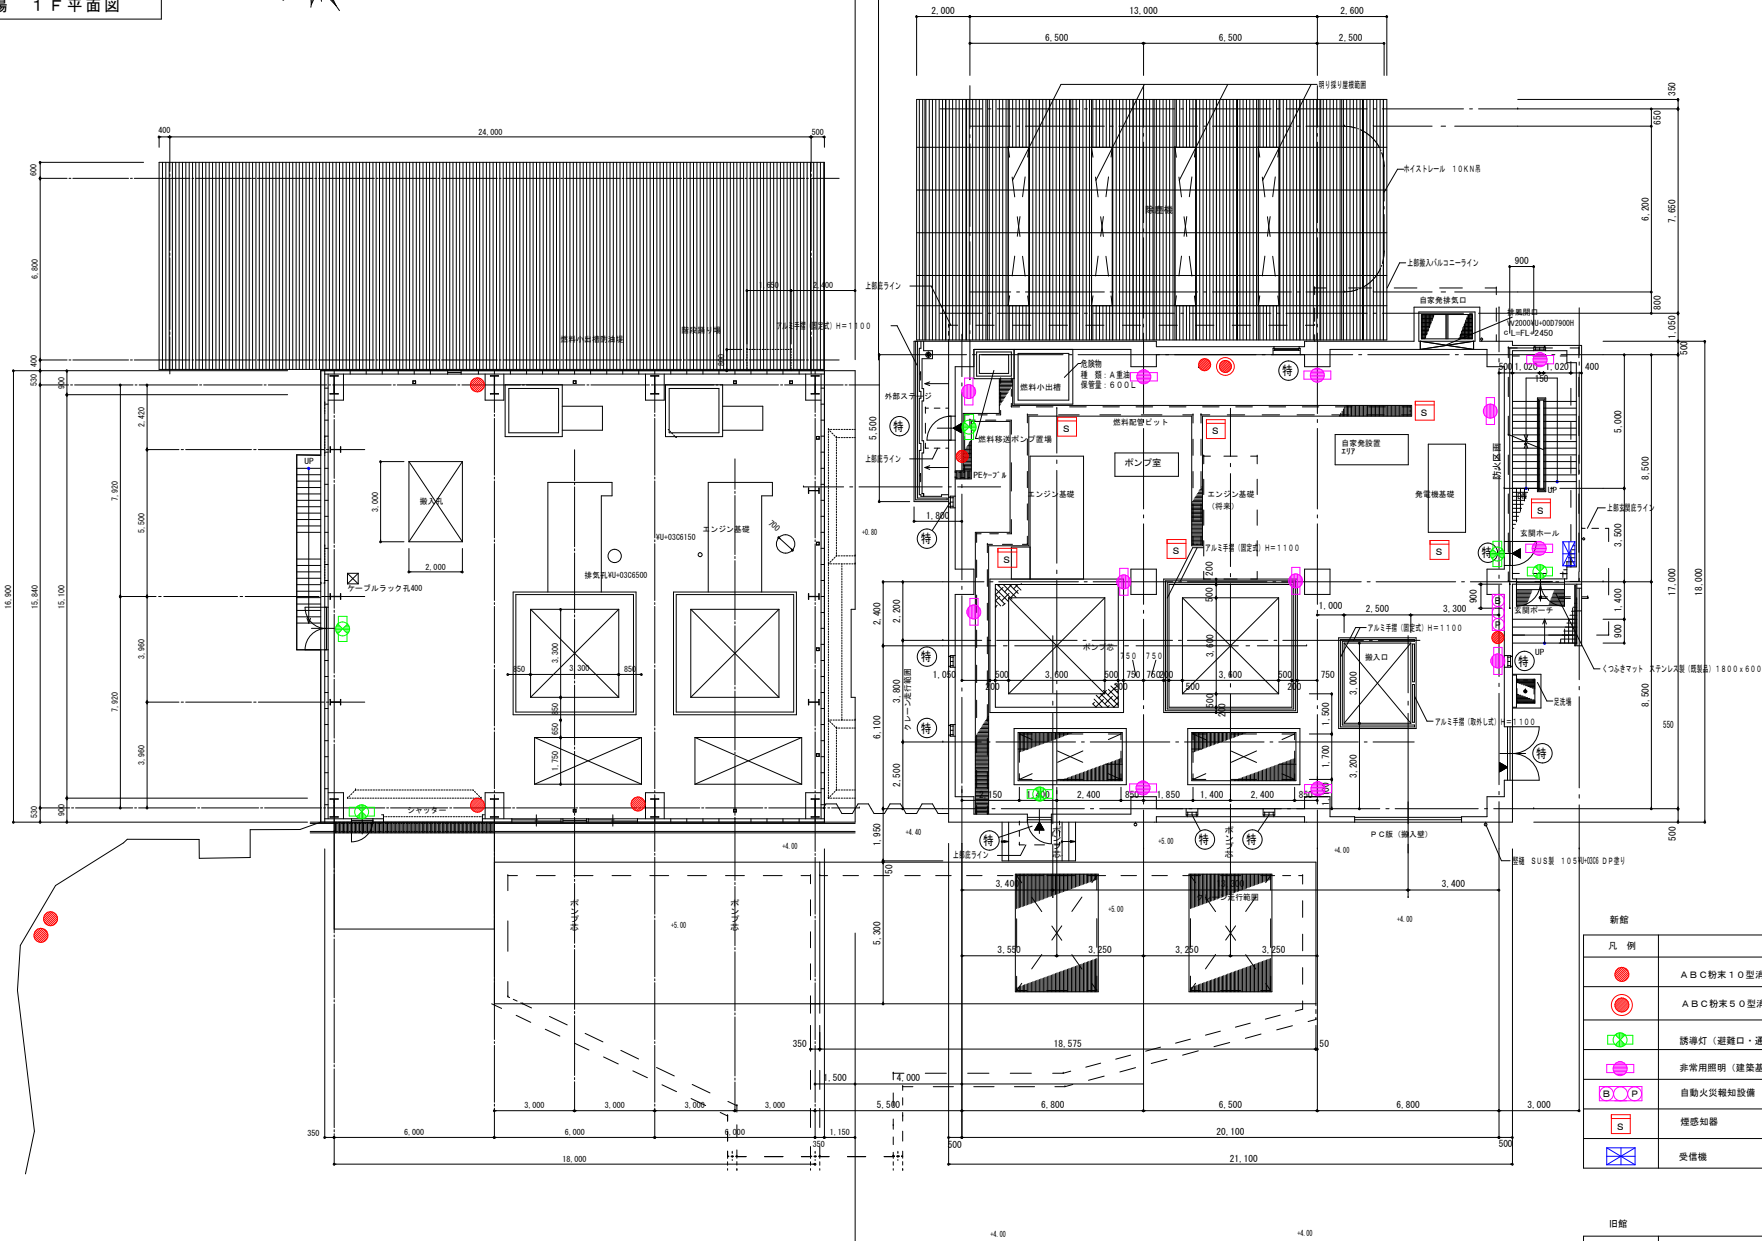



新館		数
●	A B C 粉末 10 型消火器	3
●	A B C 粉末 50 型消火器 (車載式)	1
□	誘導灯 (避難口・通路指示)	4
□	非常用照明 (建築基準法によるもの)	12
□	自動火災報知設備 発信機・表示灯・ベル	1
□	煙感知器	7
□	受信機	1

旧館		数
●	A B C 粉末 10 型消火器	5
□	誘導灯 (避難口・通路指示)	2

福山市上下水道局			
業務名称	大津野ポンプ場外消防用設備等点検業務委託		
業務場所	福山市大門町五丁目外19か町地内		
図面番号	7	縮尺	NON
大津野ポンプ場 2F平面図			




旧館 新館

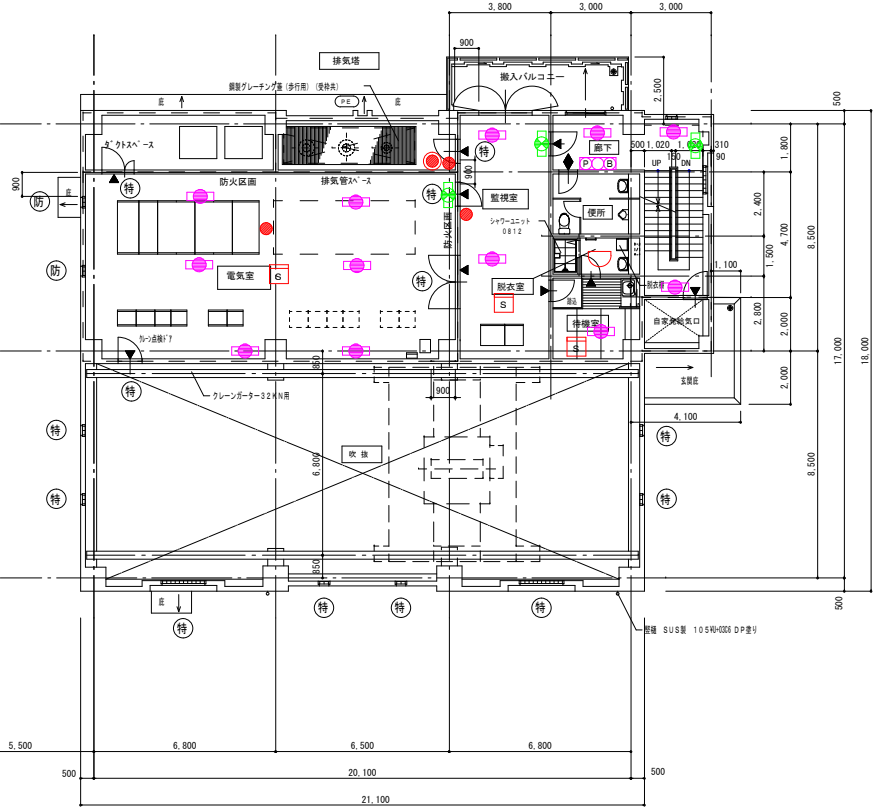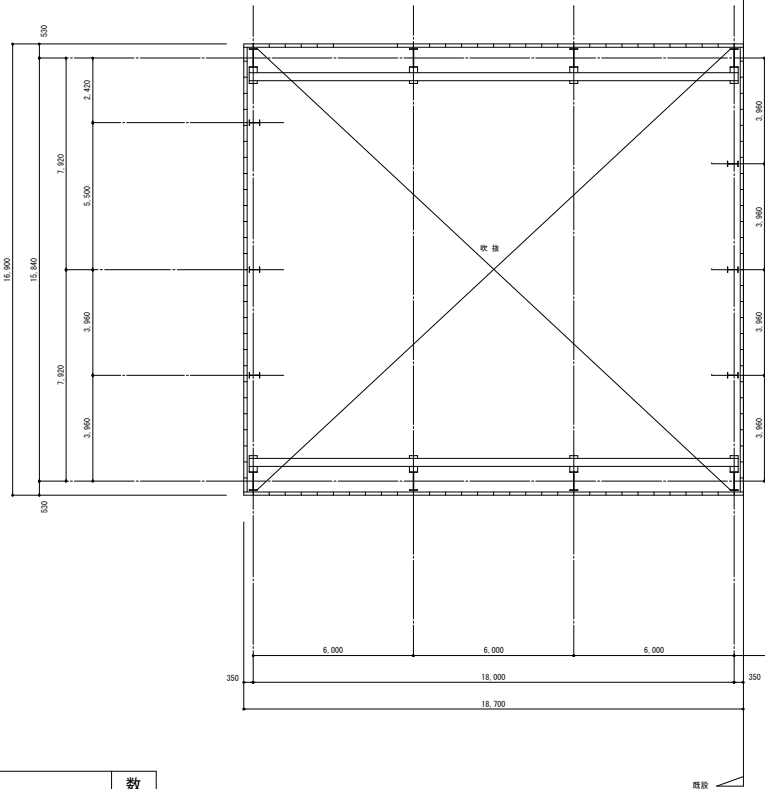

新館

凡 例		数
●	A B C 粉末 10 型消火器	3
●	A B C 粉末 50 型消火器 (専載式)	1
緑色のX印	誘導灯 (避難口・通路指示)	3
緑色の四角印	非常用照明 (建築基準法によるもの)	12
B P	自動火災報知設備 発煙機・表示灯・ベル	1
S	煙感知器	3
半円形	定置式スポット形感知器	1


福山市上下水道局			
業務名称	大津野ポンプ場外消防用設備等点検業務委託		
業務場所	福山市大門町五丁目外19か町地内		
図面番号	8	縮尺	NON
大津野ポンプ場 3F・屋上平面図			

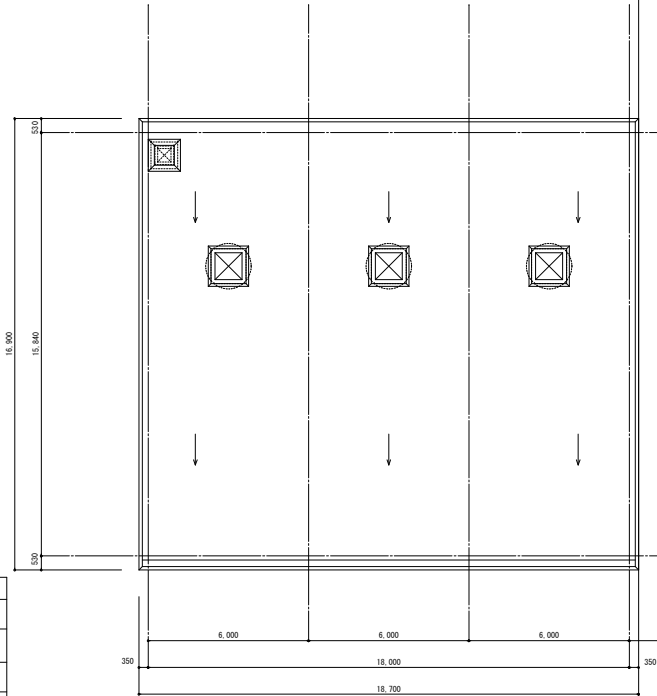


凡 例		数
●	A B C 粉末 10 型消火器	4
●	A B C 粉末 50 型消火器 (車載式)	2
☒	誘導灯 (避難口・通路指示)	1
☒	非常用照明 (建築基準法によるもの)	4
B P	自動火災報知設備 発信機・表示灯・ベル	1
S	煙感知器	8

旧館

新館


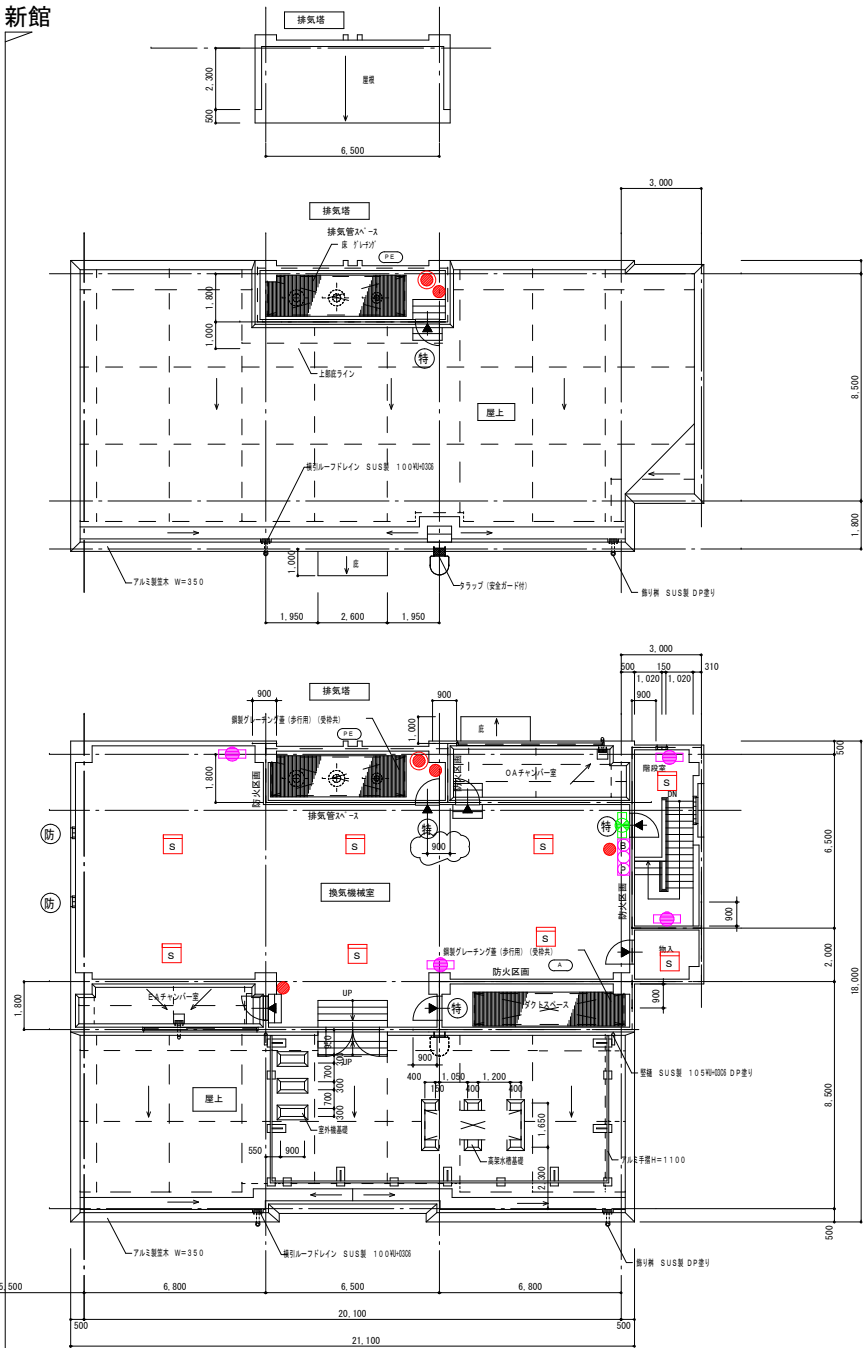


新館

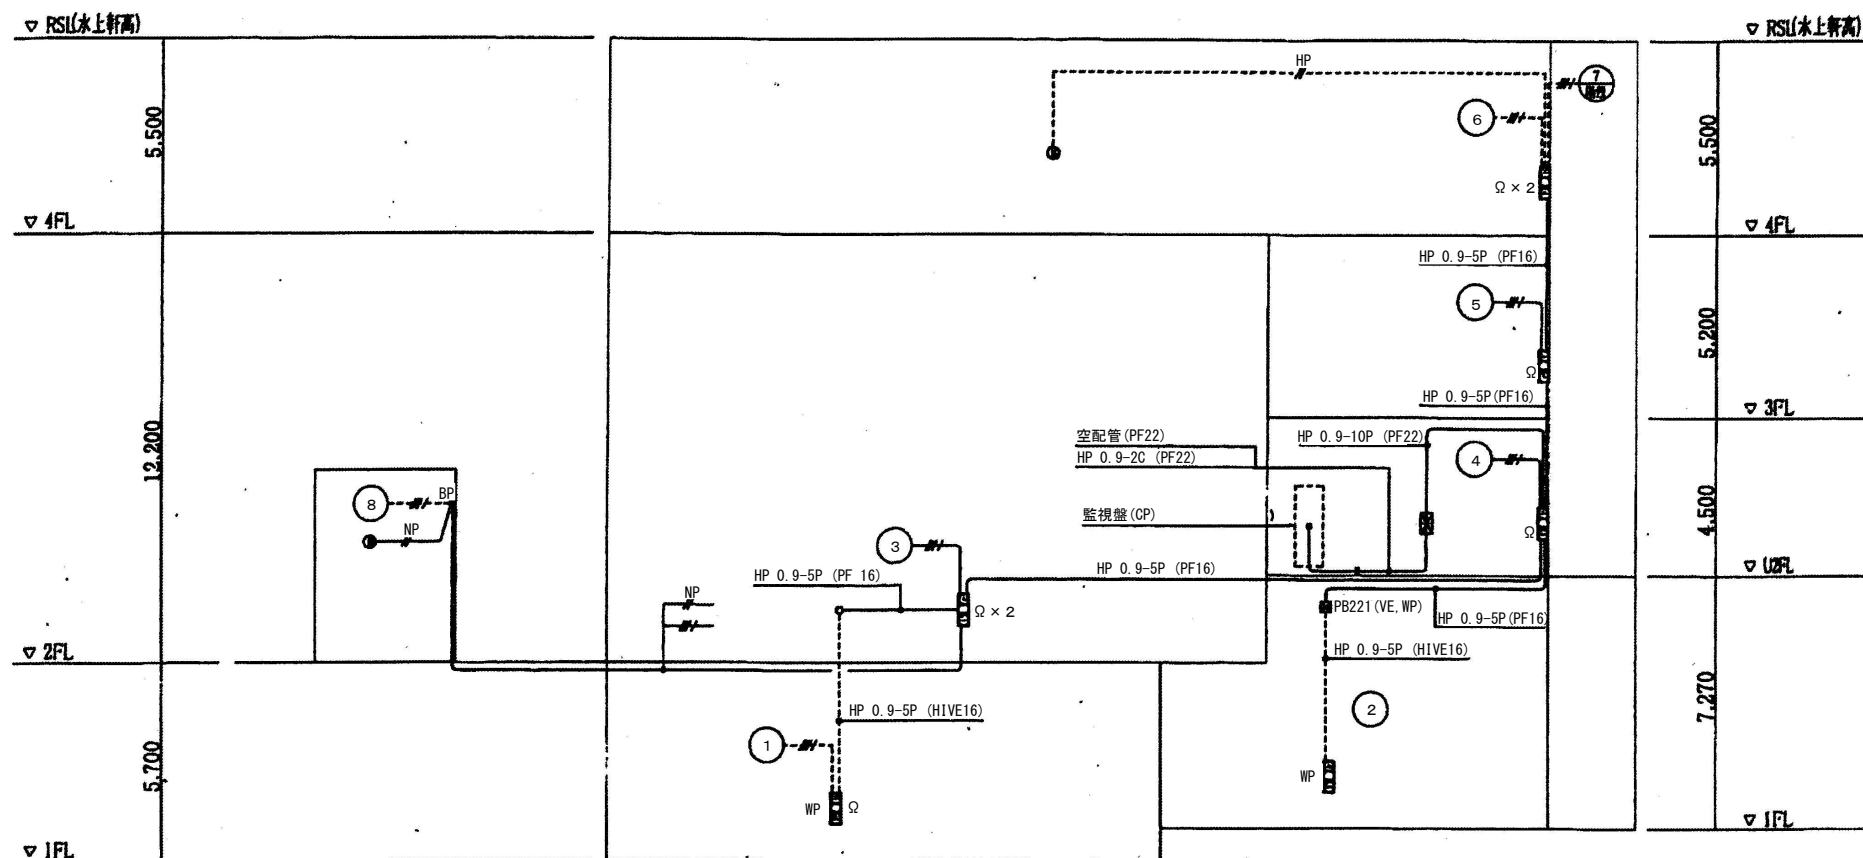

火災報知器関係 系統図

福山市上下水道局			
業務名称	大津野ポンプ場外消防用設備等点検業務委託		
業務場所	福山市大門町五丁目外19か町地内		
図面番号	9	縮尺	NON
新涯ポンプ場 系統図			

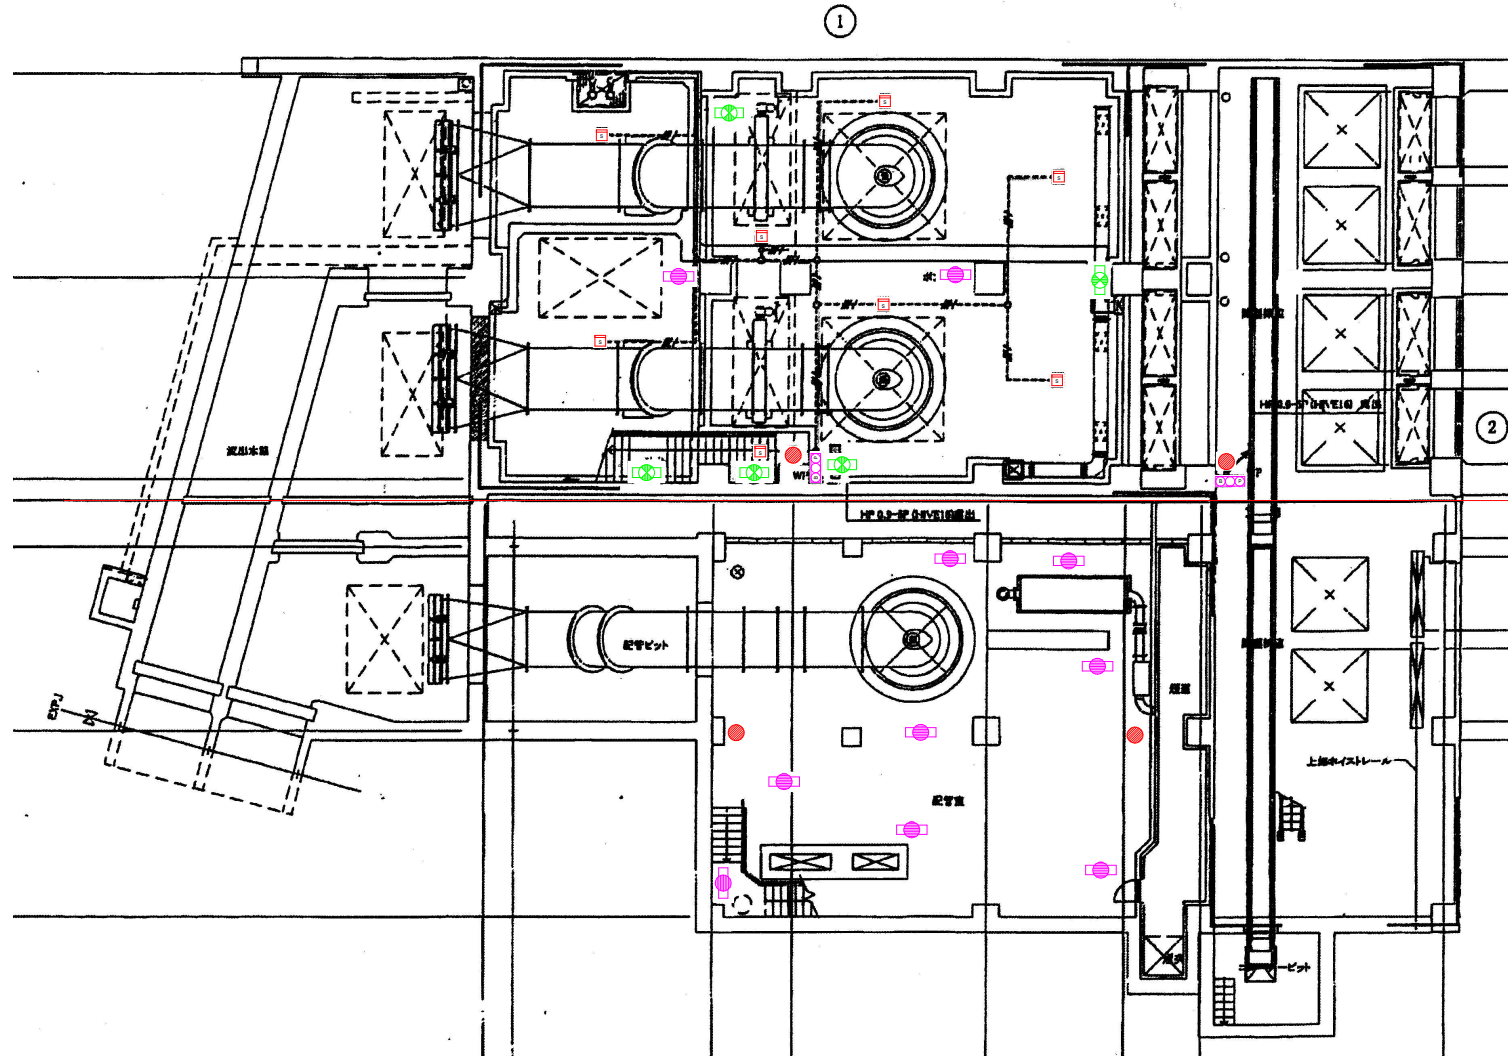
 


新館
旧館

凡 例		数
●	A B C 粉末 1 0 型 消 火 器	2
□	誘 導 灯 (避 難 口 ・ 通 路 指 示 ・ 階 段 通 路 誘 導 灯)	5
□	非 常 用 照 明 (建 築 基 準 法 に よ る も の)	2
□ B P	自 動 火 災 報 知 設 備 発 信 機 ・ 表 示 灯 ・ ベ ル	2
□ S	煙 感 知 器	8

凡 例		数
●	A B C 粉末 1 0 型 消 火 器	2
□	非 常 用 照 明 (建 築 基 準 法 に よ る も の)	8

福 山 市 上 下 水 道 局			
業 務 名 称	大 津 野 ポンプ場外消防用設備等点検業務委託		
業 務 場 所	福 山 市 大 門 町 五 丁 目 外 1 9 か 町 地 内		
図 面 番 号	10	縮 尺	NON
新 涯 ポンプ場 B 1 平 面 図			

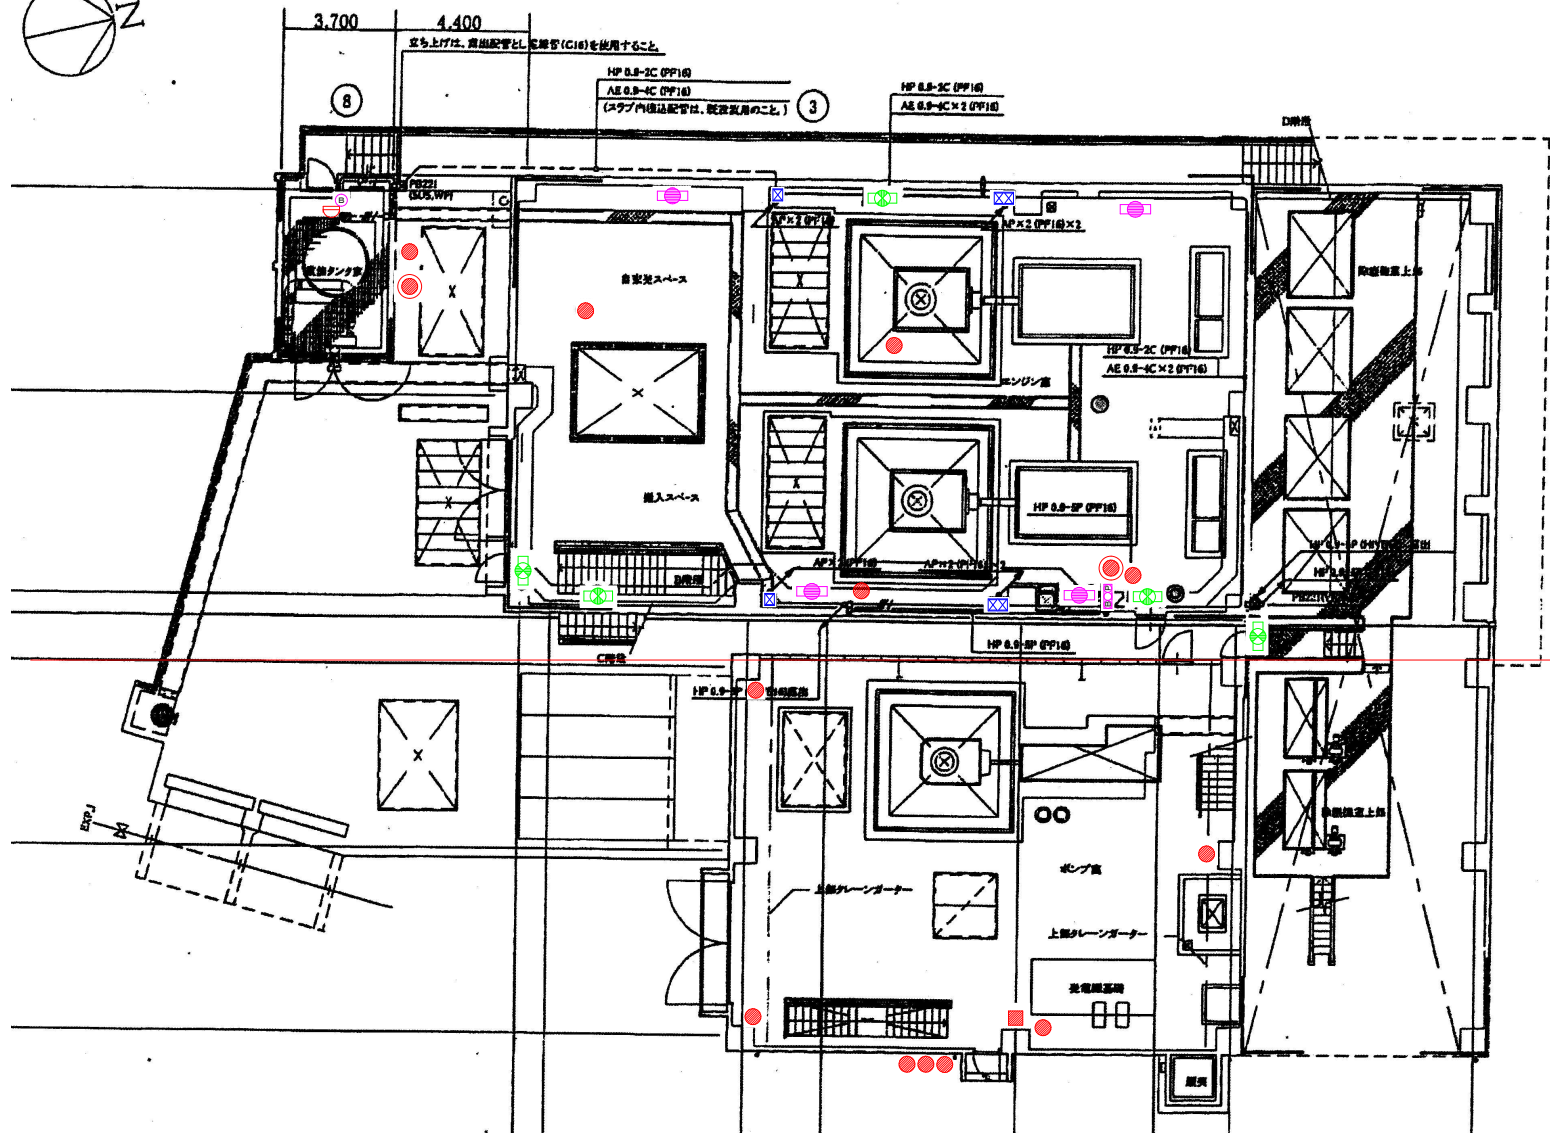 


新館
旧館

新館		
凡 例		数
●	ABC粉末10型消火器	5
●	ABC粉末60型消火器 (車載式)	2
□	誘導灯 (避難口・通路指示・階段通路誘導灯)	5
□	非常用照明 (建築基準法によるもの)	4
□	自動火災報知設備 発信機・表示灯・ベル	1
□	差動式スポット形感知器	1
□	差動式分布形感知器 検出部	6
○	ベル	1

旧館		
凡 例		数
●	ABC粉末10型消火器	7
■	移動式粉末消火設備 ABC75型	1

福 山 市 上 下 水 道 局			
業務名称	大津野ポンプ場外消防用設備等点検業務委託		
業務場所	福山市大門町五丁目外19か町地内		
図面番号	11	縮尺	NON
新涯ポンプ場 1階平面図			

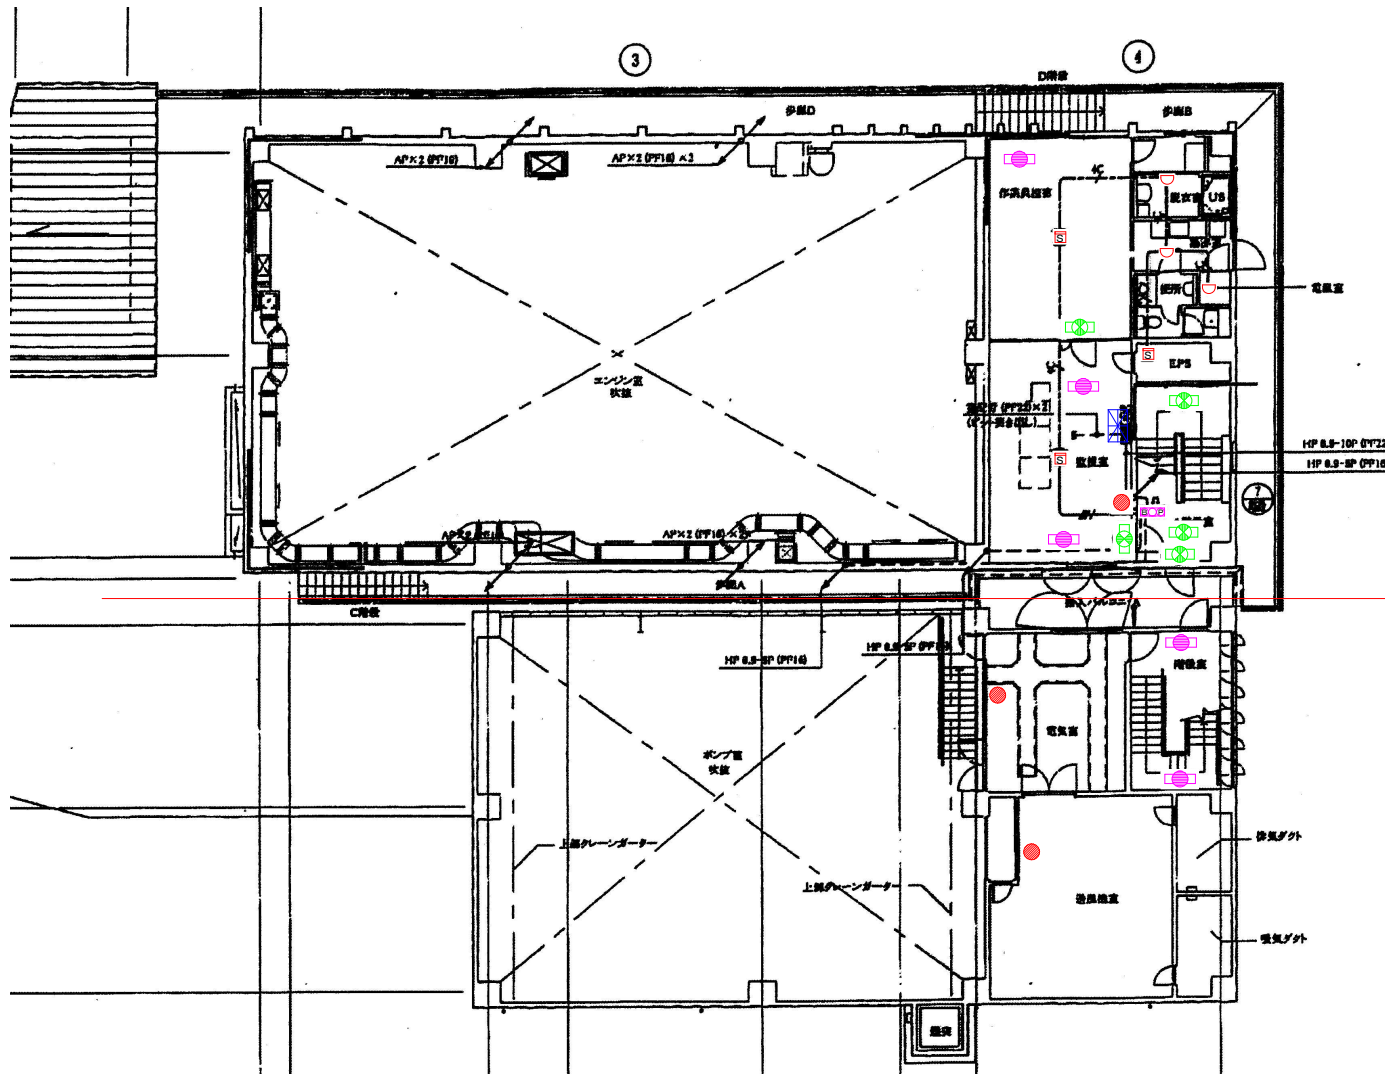

新館
旧館

新館


凡 例		数
●	A B C 粉末 10 型消火器	1
□	誘導灯 (避難口・通路指示・階段通路誘導灯)	5
□	非常用照明 (建築基準法によるもの)	3
□	自動火災報知設備 発信機・表示灯・ベル	1
□	煙感知器	3
□	定温式スポット形感知器	3
□	受信機	1

旧館

凡 例		数
●	A B C 粉末 10 型消火器	2
□	非常用照明 (建築基準法によるもの)	2

福山市上下水道局


業務名称	大津野ポンプ場外消防用設備等点検業務委託		
業務場所	福山市大門町五丁目外 19 か町地内		
図面番号	12	縮尺	NON
新涯ポンプ場 2 階平面図			

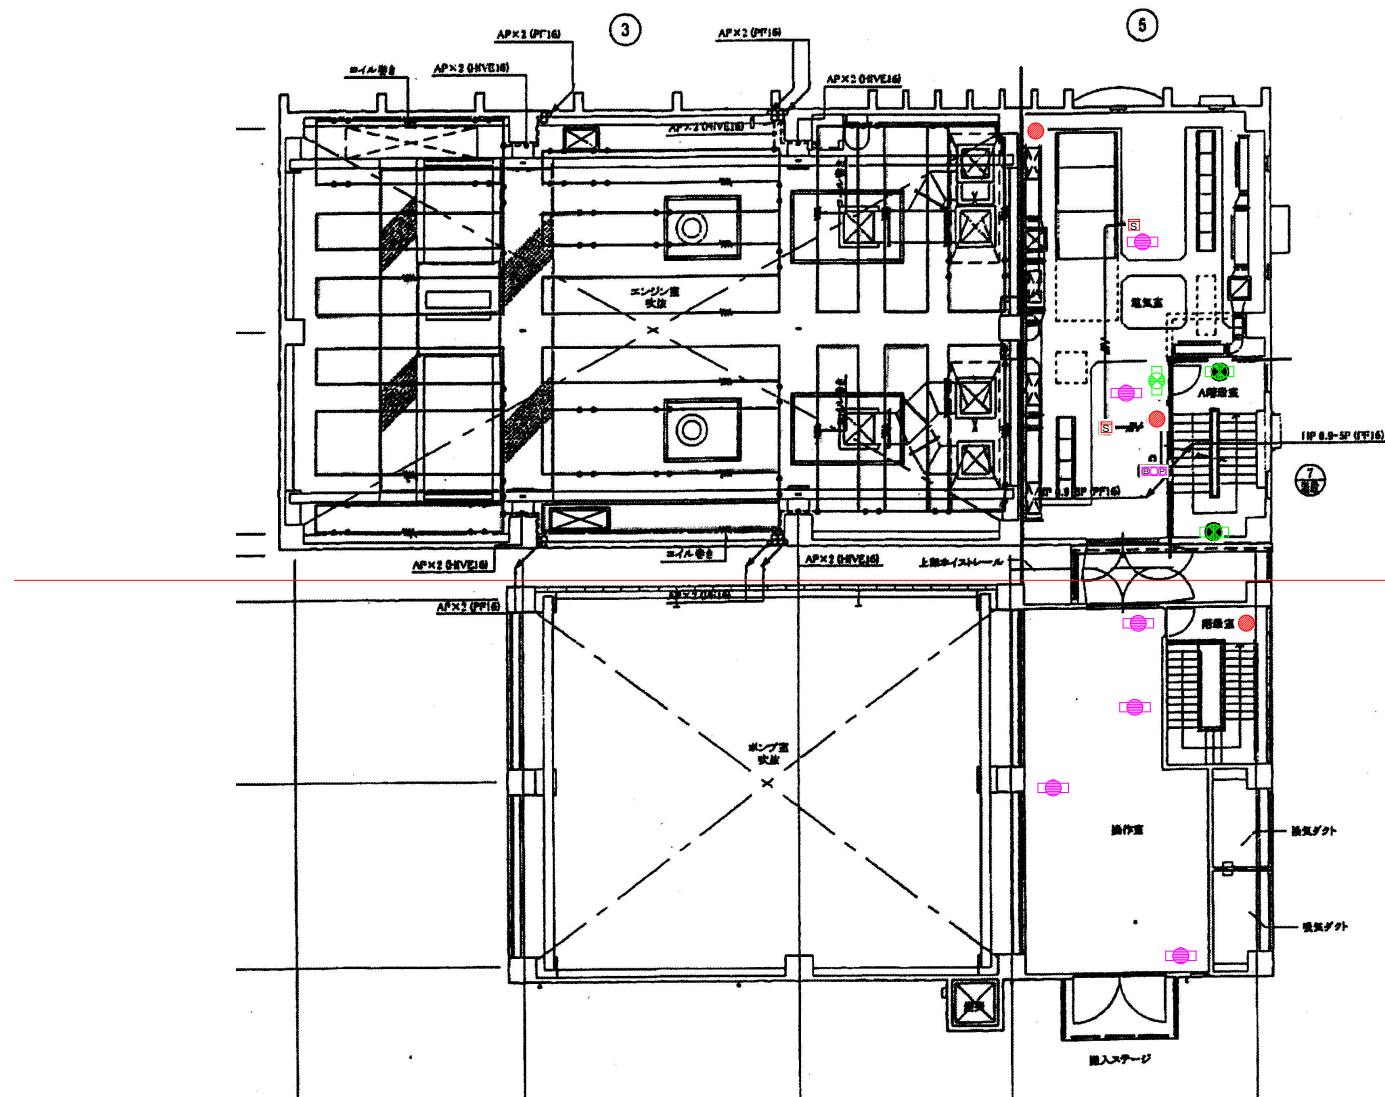


新館
旧館

新館		
凡 例		数
●	A B C 粉末 10 型消火器	2
□	誘導灯 (避難口・通路指示・階段通路誘導灯)	3
□	非常用照明 (建築基準法によるもの)	2
B P	自動火災報知設備 発信機・表示灯・ベル	1
S	煙感知器	2
旧館		
凡 例		数
●	A B C 粉末 10 型消火器	1
□	非常用照明 (建築基準法によるもの)	4


福 山 市 上 下 水 道 局			
業務名称	大津野ポンプ場外消防用設備等点検業務委託		
業務場所	福山市大門町五丁目外19か町地内		
図面番号	13	縮尺	NON
新涯ポンプ場 3階平面図			

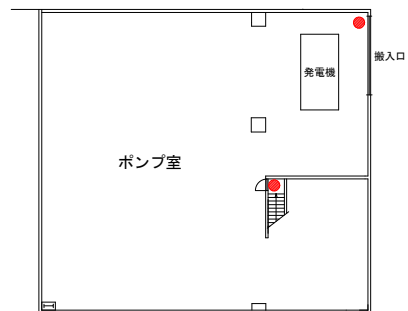

第3ポンプ室 B1平面図

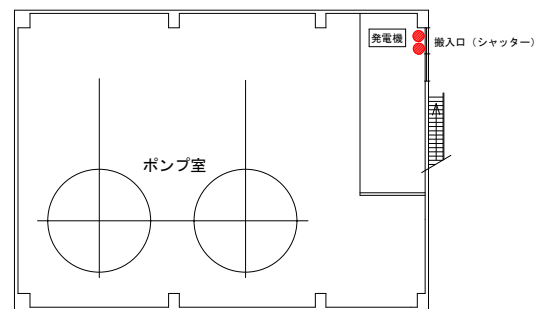

第2ポンプ室 B1平面図

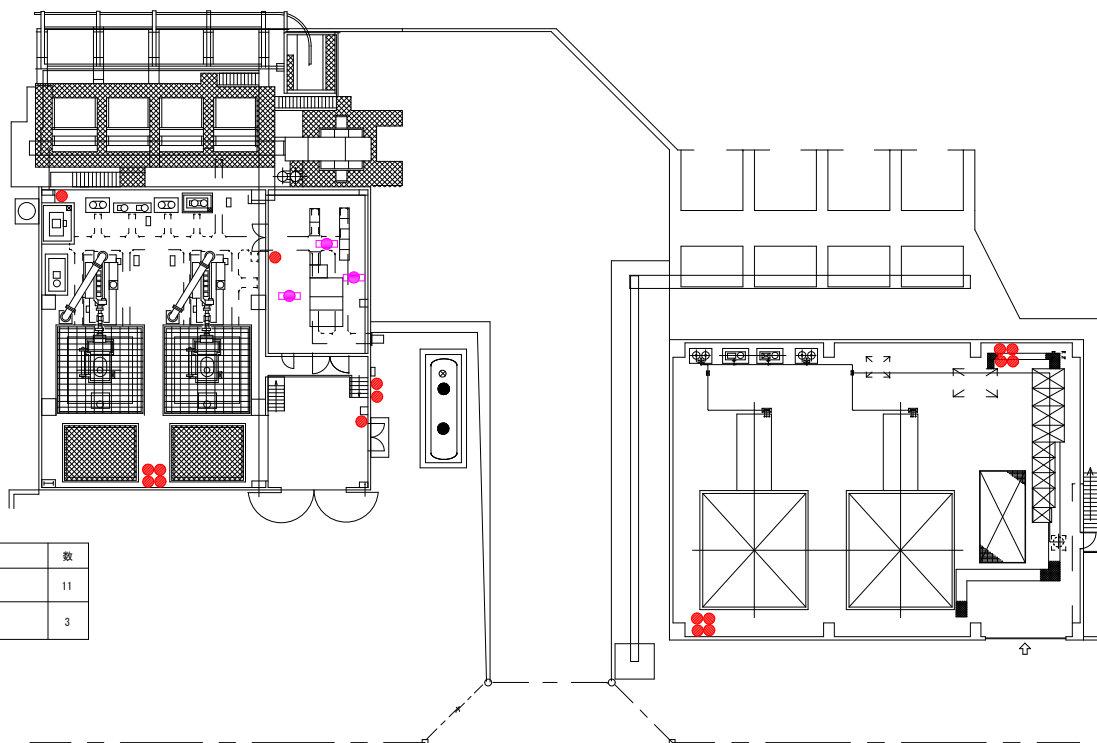

第3ポンプ室

1F平面図

第2ポンプ室


第3ポンプ室

凡 例		数
●	A B C 粉末 10 型消火器	11
□	非常用照明 (建築基準法によるもの)	3

第2ポンプ室

凡 例		数
●	A B C 粉末 10 型消火器	10


福 山 市 上 下 水 道 局			
業務名称	大津野ポンプ場外消防用設備等点検業務委託		
業務場所	福山市大門町五丁目外19か町地内		
図面番号	15	縮尺	NON
手城ポンプ場 平面図			

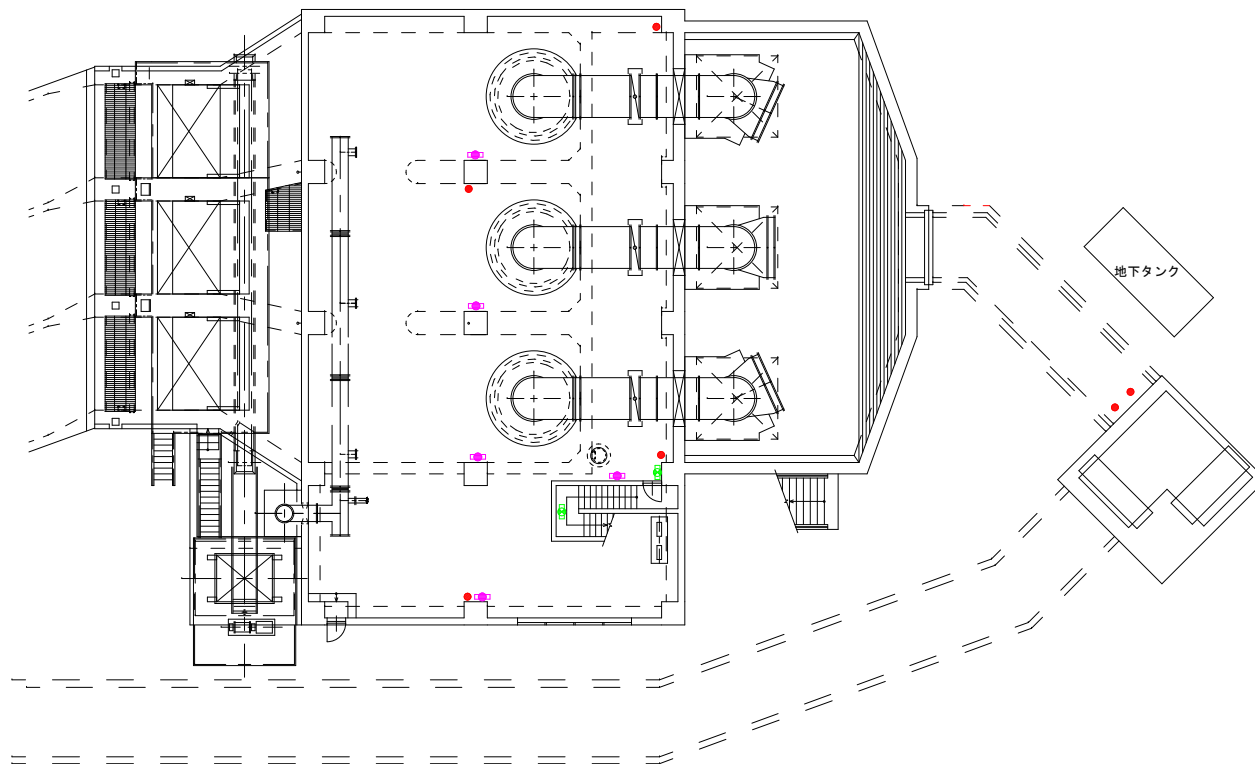


1 F 平面図

凡 例		数
	A B C 粉末 10 型 消火器	6
	誘導灯 (避難口・通路指示)	2
	非常用照明 (建築基準法によるもの)	5


福 山 市 上 下 水 道 局			
業務名称	大津野ポンプ場外消防用設備等点検業務委託		
業務場所	福山市大門町五丁目外19か町地内		
図面番号	16	縮尺	NON
水呑ポンプ場 1 F 平面図			

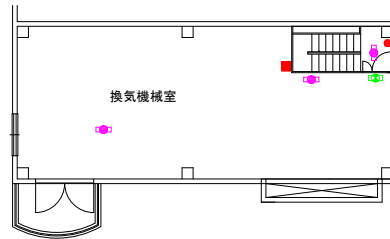

4 F 平面図

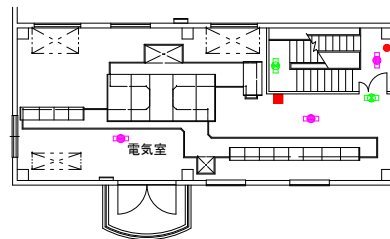

3 F 平面図

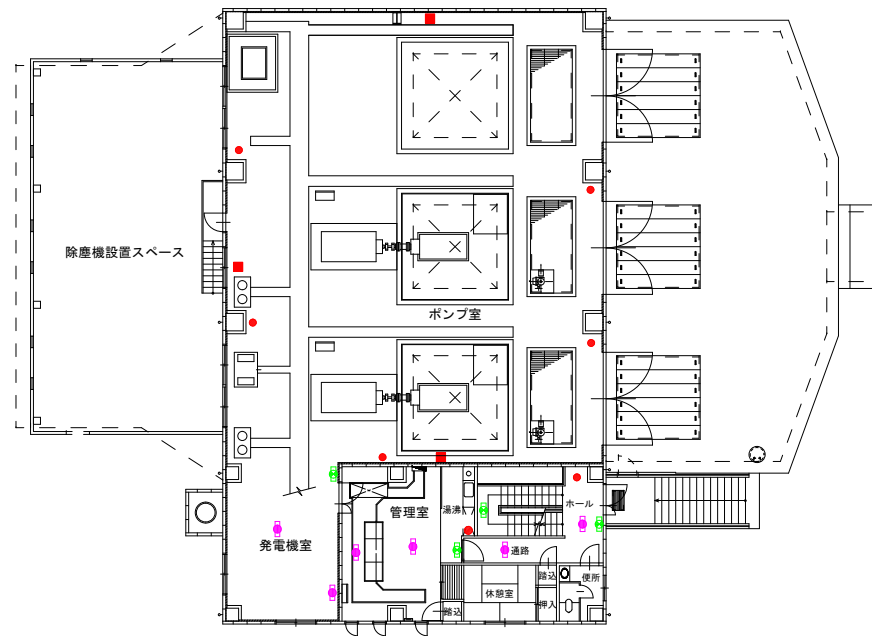


2 F 平面図

凡 例		数
●	ＡＢＣ粉末１０型消火器	9
■	移動式粉末消火設備 ＡＢＣ７５型	5
→	誘導灯（避難口・通路指示）	7
□	非常用照明（建築基準法によるもの）	12

福 山 市 上 下 水 道 局


業務名称	大津野ポンプ場外消防用設備等点検業務委託		
業務場所	福山市大門町五丁目外19か町地内		
図面番号	17	縮尺	NON
水呑ポンプ場 2F～4F平面図			

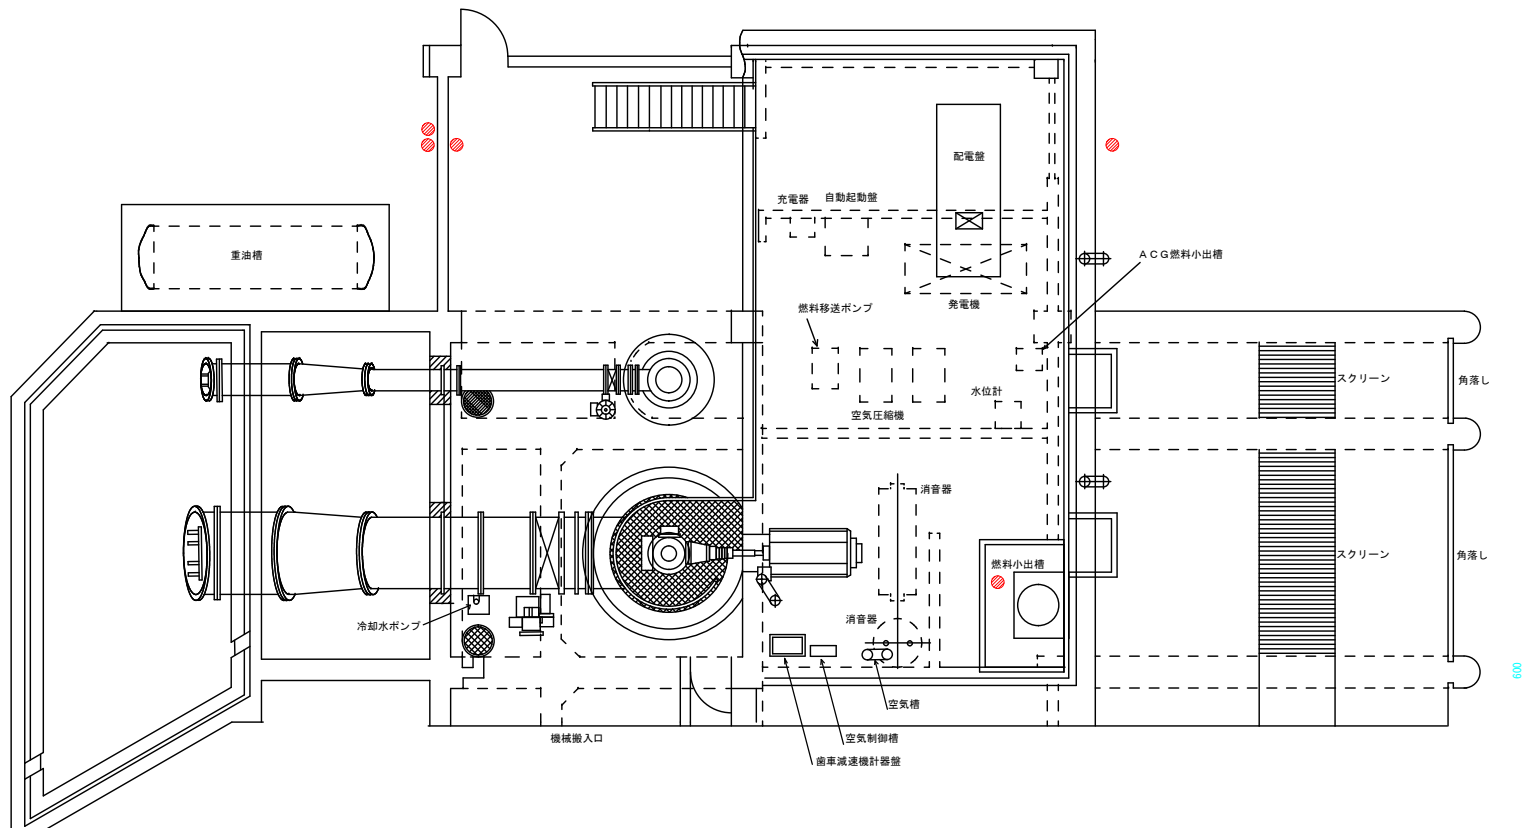


009

凡例		数
●	A B C 粉末 10 型 消火器	5

福山市上下水道局			
業務名称	大津野ポンプ場外消防用設備等点検業務委託		
業務場所	福山市大門町五丁目外19か町地内		
図面番号	18	縮尺	NON
南新田排水機場 平面図			

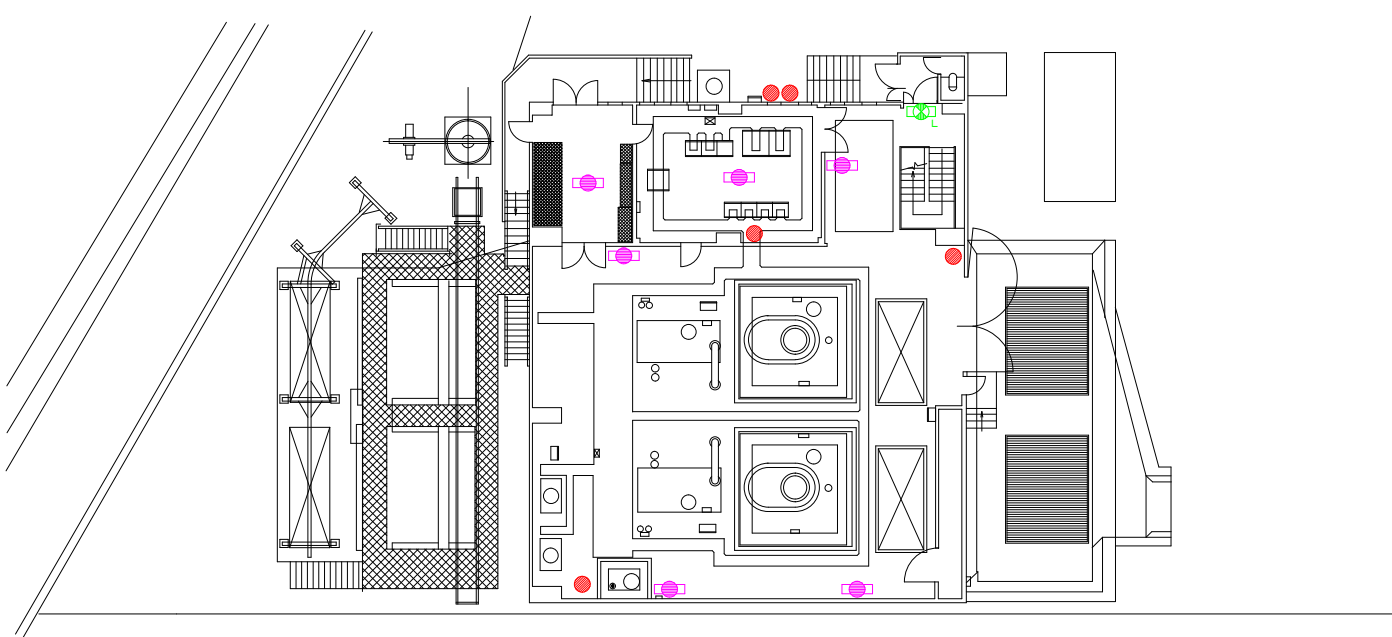


1F 平面図

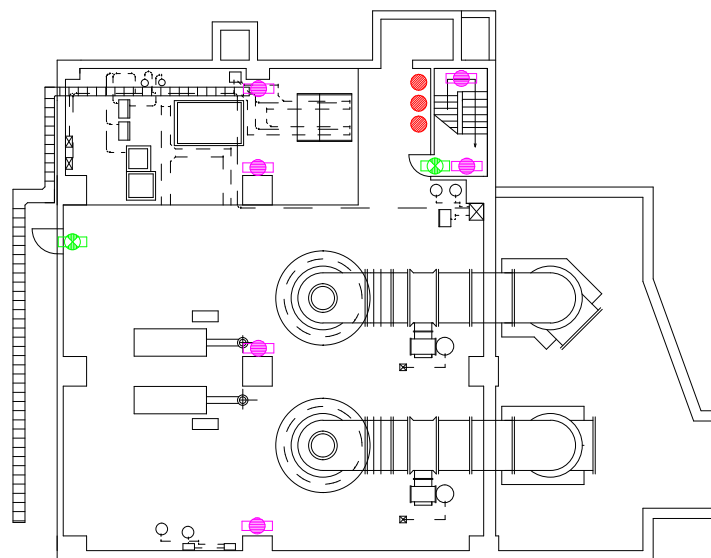


B1 平面図

凡 例		数
●	A B C 粉末 10 型消火器	8
□	誘導灯（避難口・通路指示）	3
□	非常用照明（建築基準法によるもの）	12


福 山 市 上 下 水 道 局			
業務名称	大津野ポンプ場外消防用設備等点検業務委託		
業務場所	福山市大門町五丁目外19か町地内		
図面番号	19	縮尺	NON
千田ポンプ場 平面図			

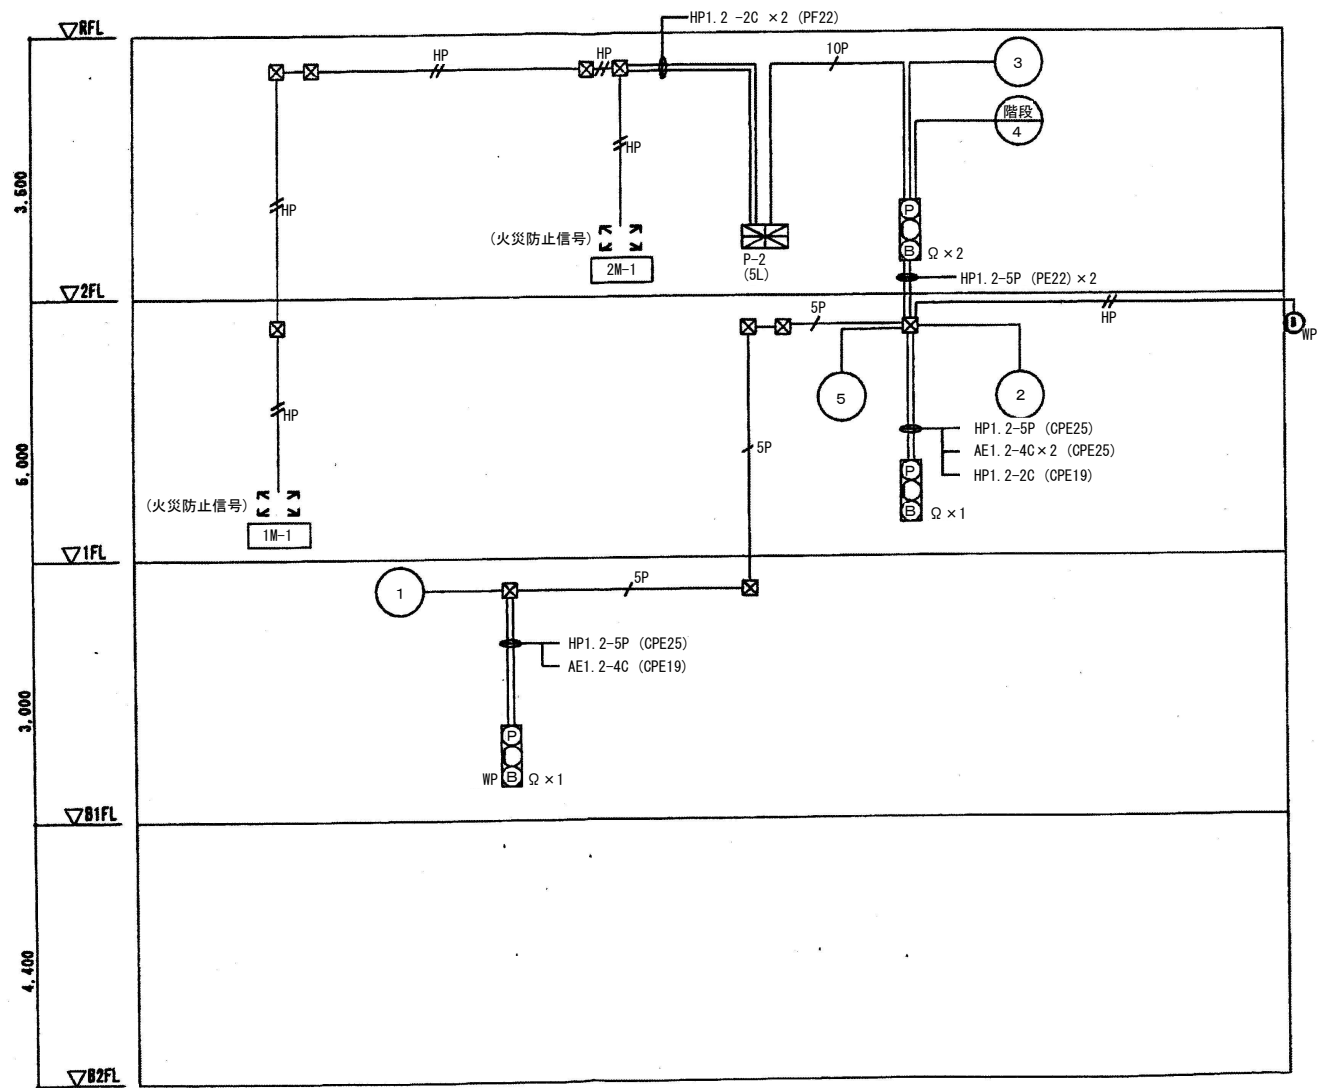


福山市上下水道局			
業務名称	大津野ポンプ場外消防用設備等点検業務委託		
業務場所	福山市大門町五丁目外19か町地内		
図面番号	20	縮尺	NON
中津原ポンプ場 系統図			

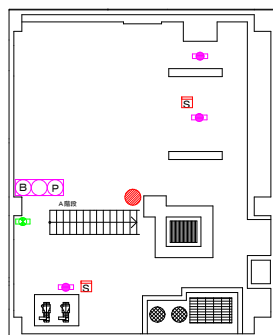

B1 平面

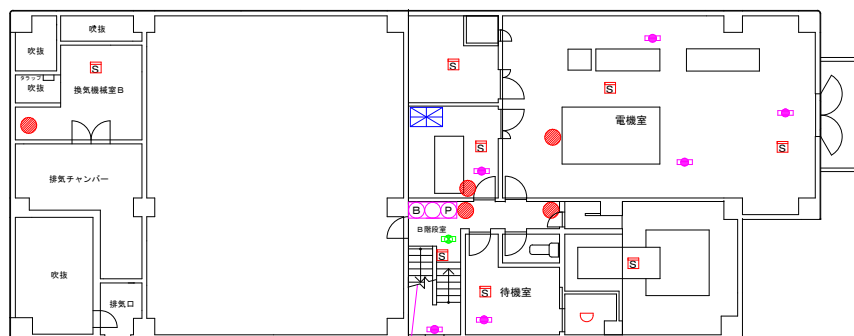


F2平面

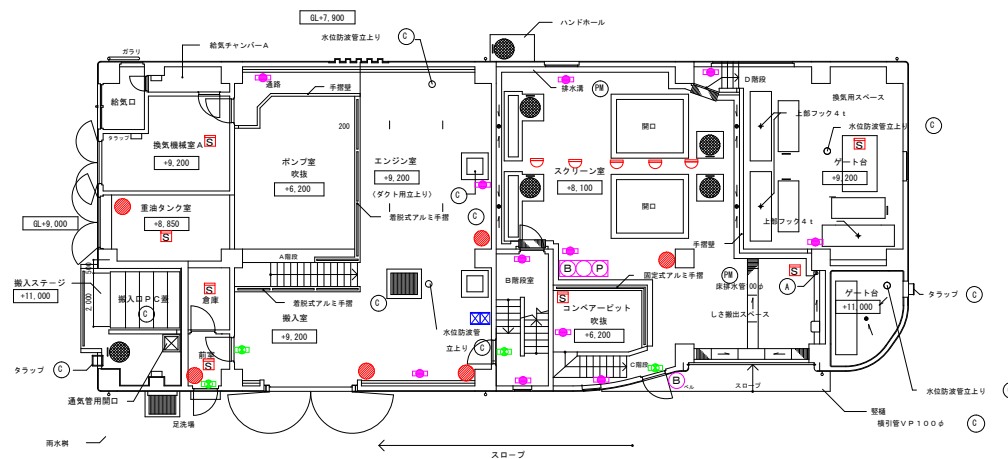


1 F平面

凡 例		数
	A B C 粉末 1 0 型消火器	12
	誘導灯 (避難口・通路指示)	6
	非常用照明 (建築基準法によるもの)	21
	自動火災報知設備 発信機・表示灯・ベル	3
	煙感知器	17
	差動式スポット形感知器	5
	定温式スポット形感知器	1
	差動式分布形感知器の検出部	2
	受信機	1


福山市上下水道局			
業務名称	大津野ポンプ場外消防用設備等点検業務委託		
業務場所	福山市大門町五丁目外19ヶ町地内		
図面番号	21	縮尺	NON
中津原ポンプ場 平面図			

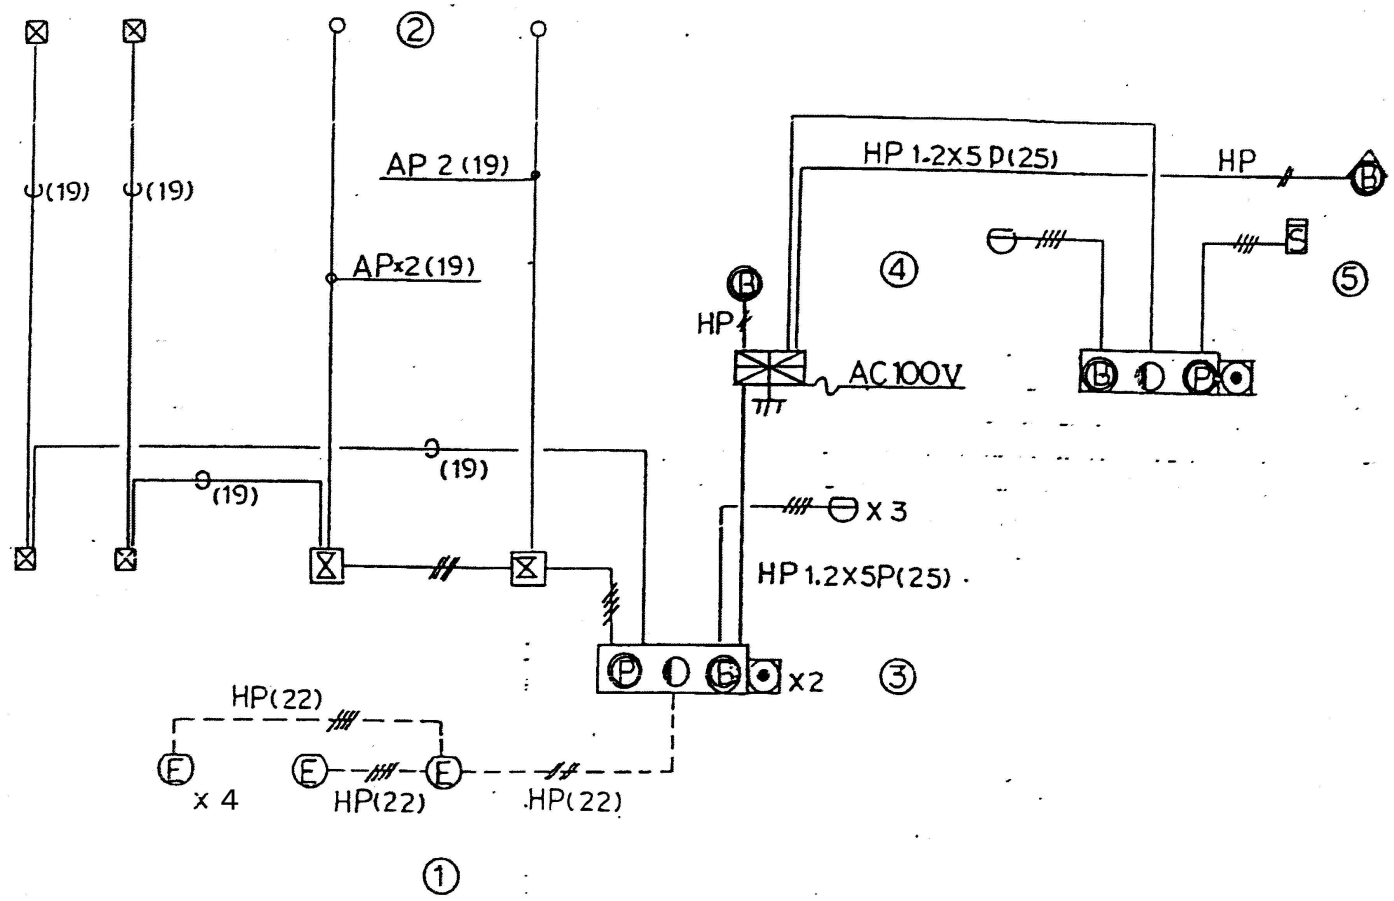


福山市上下水道局			
業務名称	大津野ポンプ場外消防用設備等点検業務委託		
業務場所	福山市大門町五丁目外19か町地内		
図面番号	22	縮尺	NON
松浜ポンプ場 系統図			

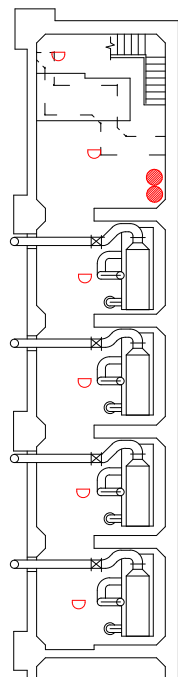

1 F 平面図

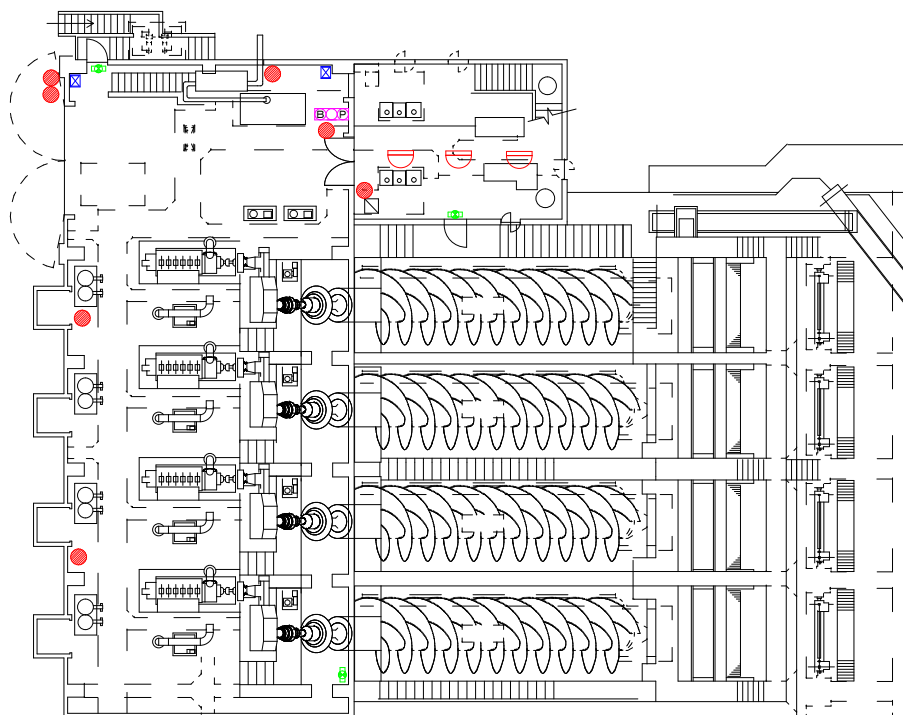


2 F 平面図

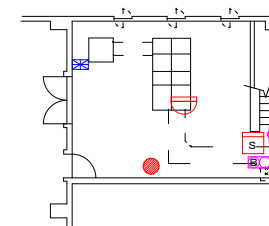


3 F 平面図

凡 例		数
●	A B C 粉末 10 型消火器	10
□	誘導灯 (避難口・通路指示)	3
□	非常用照明 (建築基準法によるもの)	1
□	自動火災報知設備 発信機・表示灯・ベル	2
□	煙感知器	1
□	差動式スポット形感知器	4
□	定温式スポット形感知器	6
□	差動式分布形感知器の検出部	2
□	受信機	1

福 山 市 上 下 水 道 局			
業務名称	大津野ポンプ場外消防用設備等点検業務委託		
業務場所	福山市大門町五丁目外 19 か町地内		
図面番号	23	縮尺	NON
松浜ポンプ場 平面図			

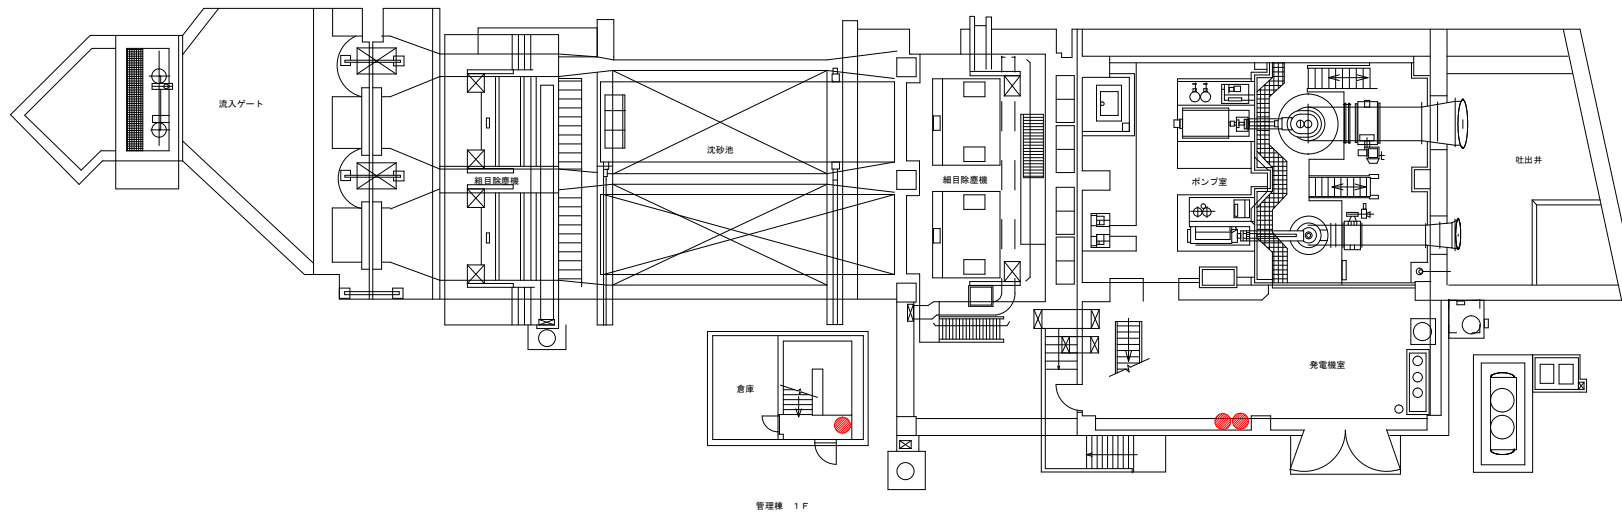


1 F 平面図

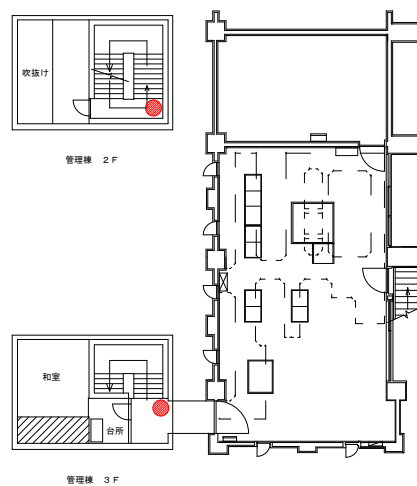


2 F 平面図

凡 例	数
●	5


福 山 市 上 下 水 道 局			
業務名称	大津野ポンプ場外消防用設備等点検業務委託		
業務場所	福山市大門町五丁目外19か町地内		
図面番号	24	縮尺	NON
新市ポンプ場 平面図			

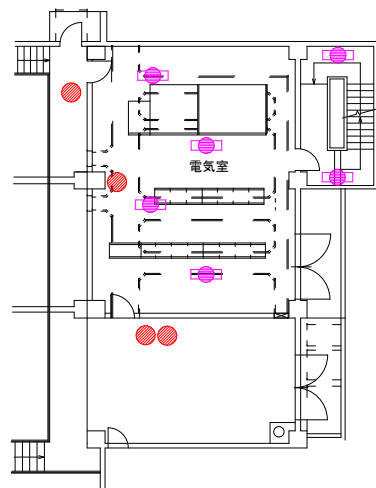


2F平面図（電気室）

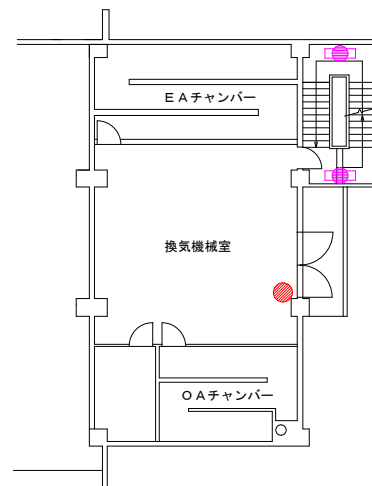

3F平面図（電気室）

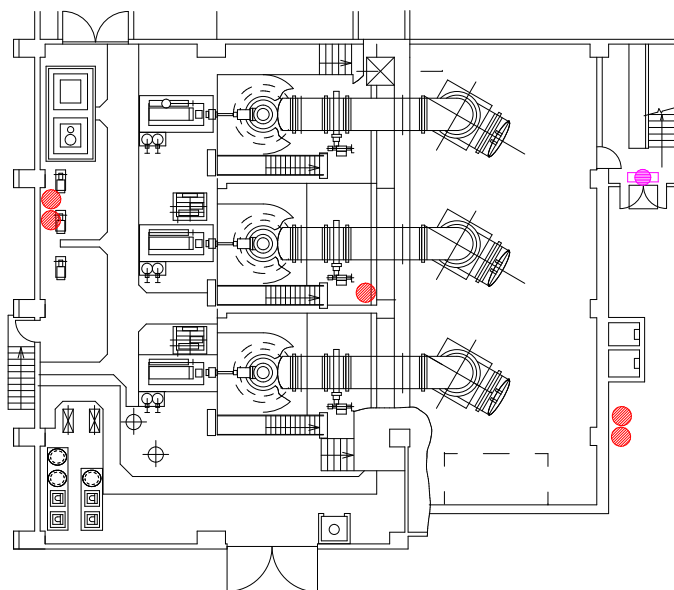


1F平面図

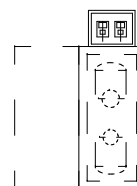

地下タンク

凡 例		数
●	A B C 粉末 1 0 型 消 火 器	10
■	非常用照明（建築基準法によるもの）	9

福 山 市 上 下 水 道 局			
業務名称	大津野ポンプ場外消防用設備等点検業務委託		
業務場所	福山市大門町五丁目外19か町地内		
図面番号	25	縮尺	NON
戸手ポンプ場 平面図			

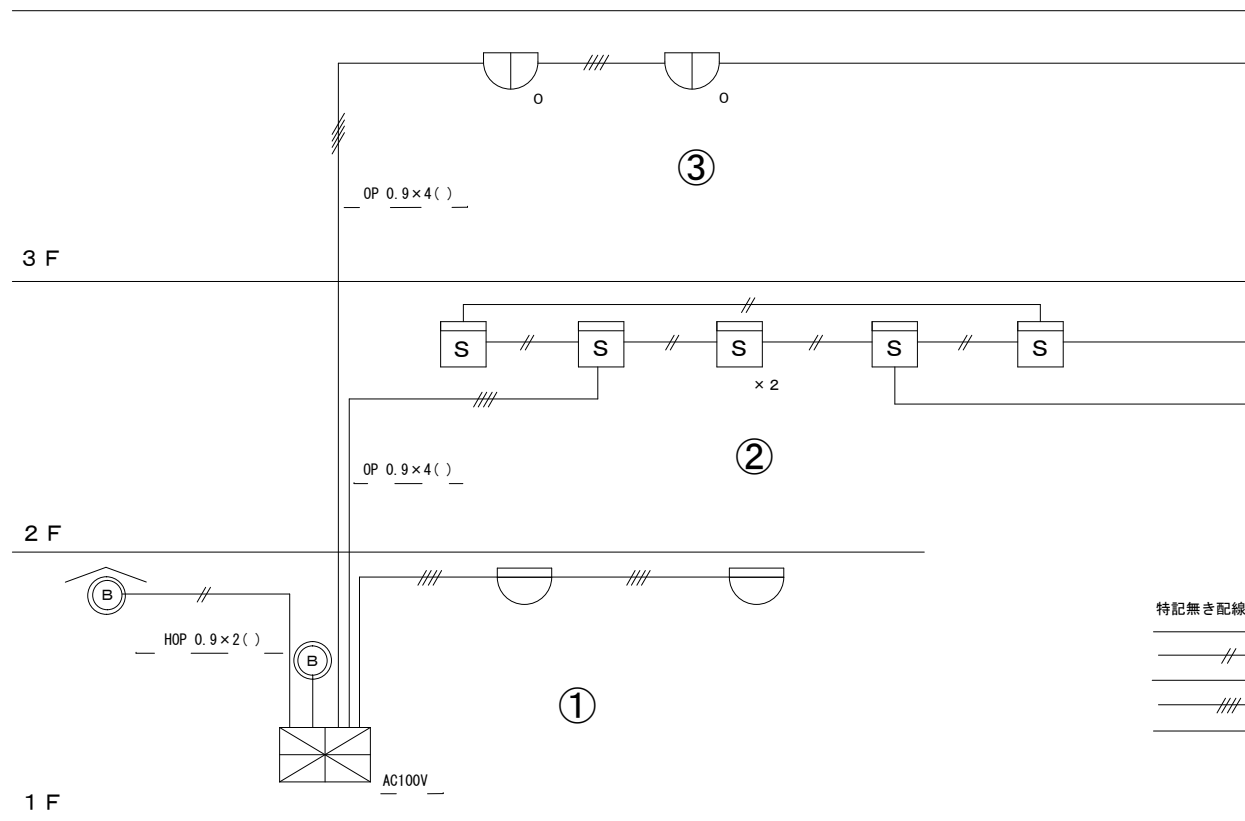

特記無き配線は下記とする

—— // —— OP 0.9×2P(16)

—— /// —— OP 0.9×4P(16)



福山市上下水道局

業務名称 大津野ポンプ場外消防用設備等点検業務委託

業務場所 福山市大門町五丁目外19か町地内

図面番号 26 縮尺 NON


千年ポンプ場 系統図

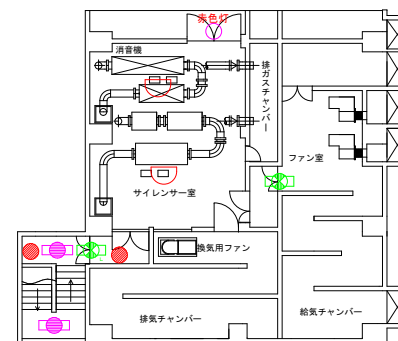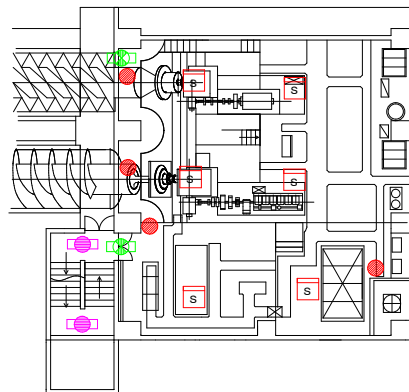

2 F ~ 3 F 階段

2 F 平面図

3 F 平面図

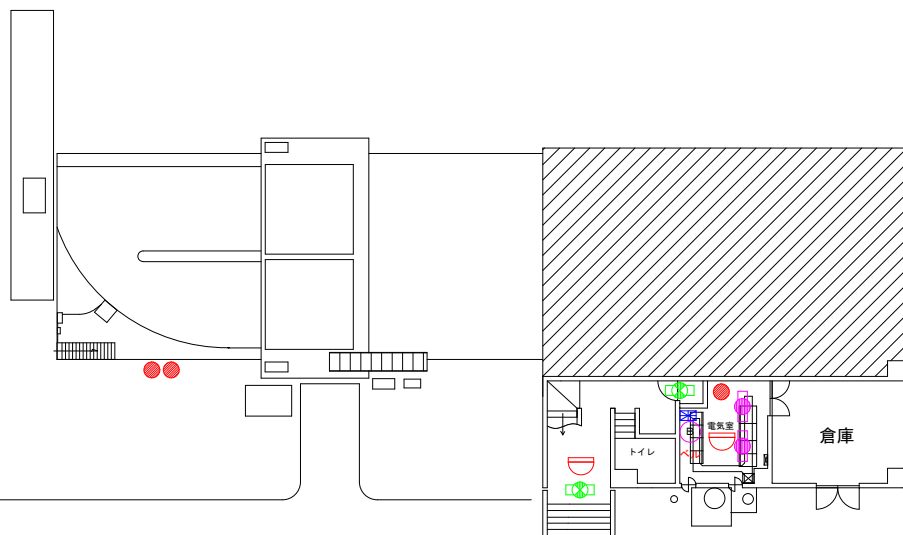


1 F 平面図


凡 例		数
●	A B C 粉末 10 型消火器	9
□	誘導灯 (避難口・通路指示)	6
□	非常用照明 (建築基準法によるもの)	8
ⓑ	ベル	1
Ⓢ	煙感知器	6
⌒	差動式スポット形感知器	2
⌒	定温式スポット形感知器	2
⌘	受信機	1

福 山 市 上 下 水 道 局

業務名称	大津野ポンプ場外消防用設備等点検業務委託		
業務場所	福山市大門町五丁目外19か町地内		
図面番号	27	縮尺	NON
千年ポンプ場 平面図			

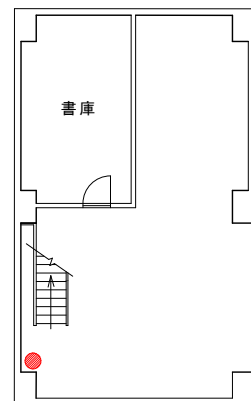


B 1 平面図

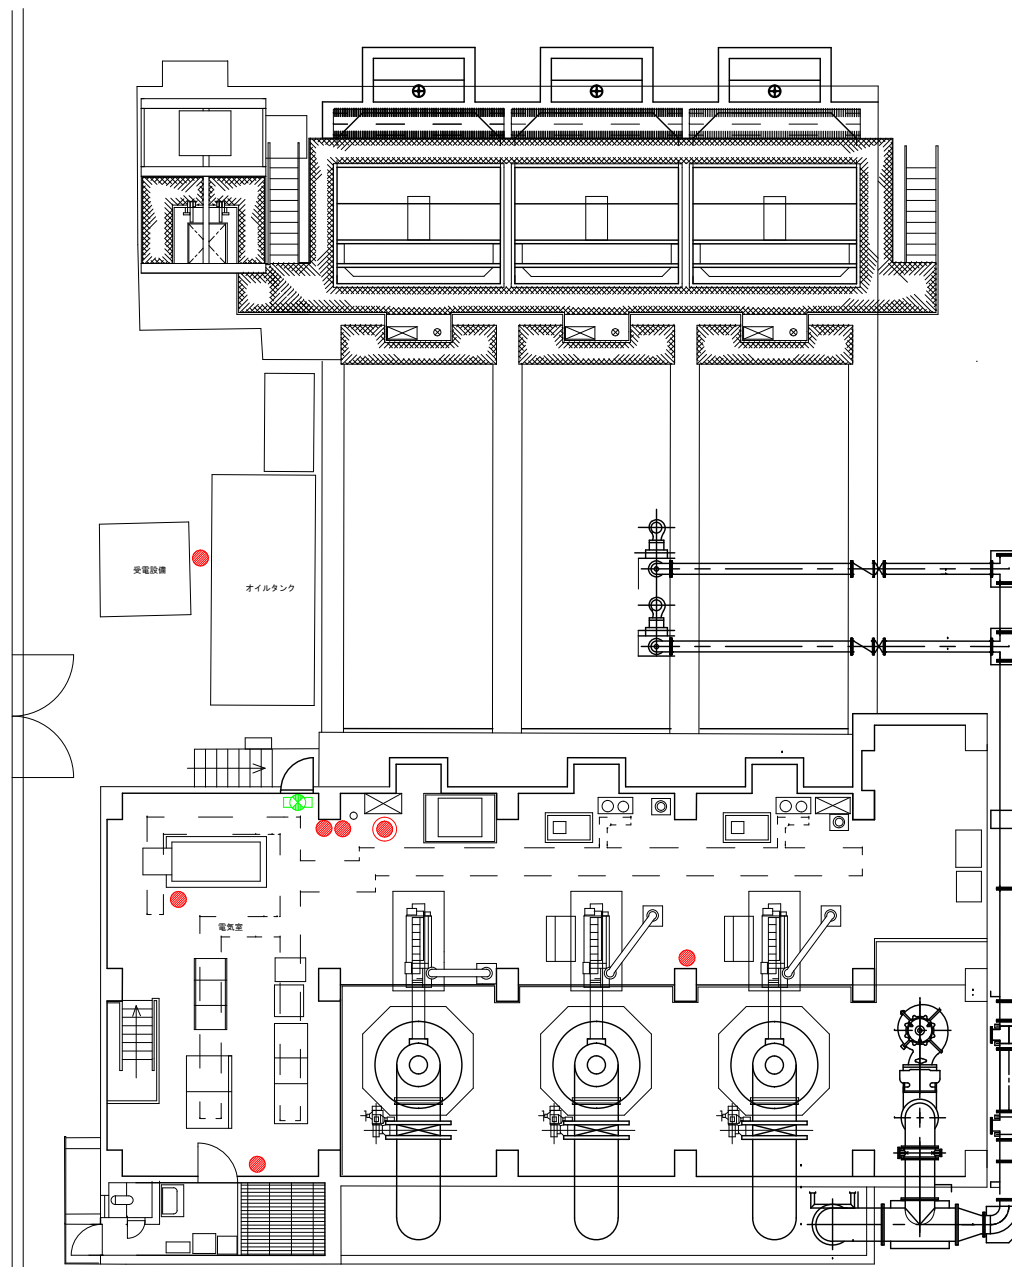


1 F 平面図

凡 例	数
●	ABC 粉末 10 型消火器 7
●	ABC 粉末 60 型消火器 (車載式) 1
□	誘導灯 (避難口・通路指示) 1

福 山 市 上 下 水 道 局			
業務名称	大津野ポンプ場外消防用設備等点検業務委託		
業務場所	福山市大門町五丁目外 19 号地内		
図面番号	28	縮尺	NON
松永ポンプ場 平面図			

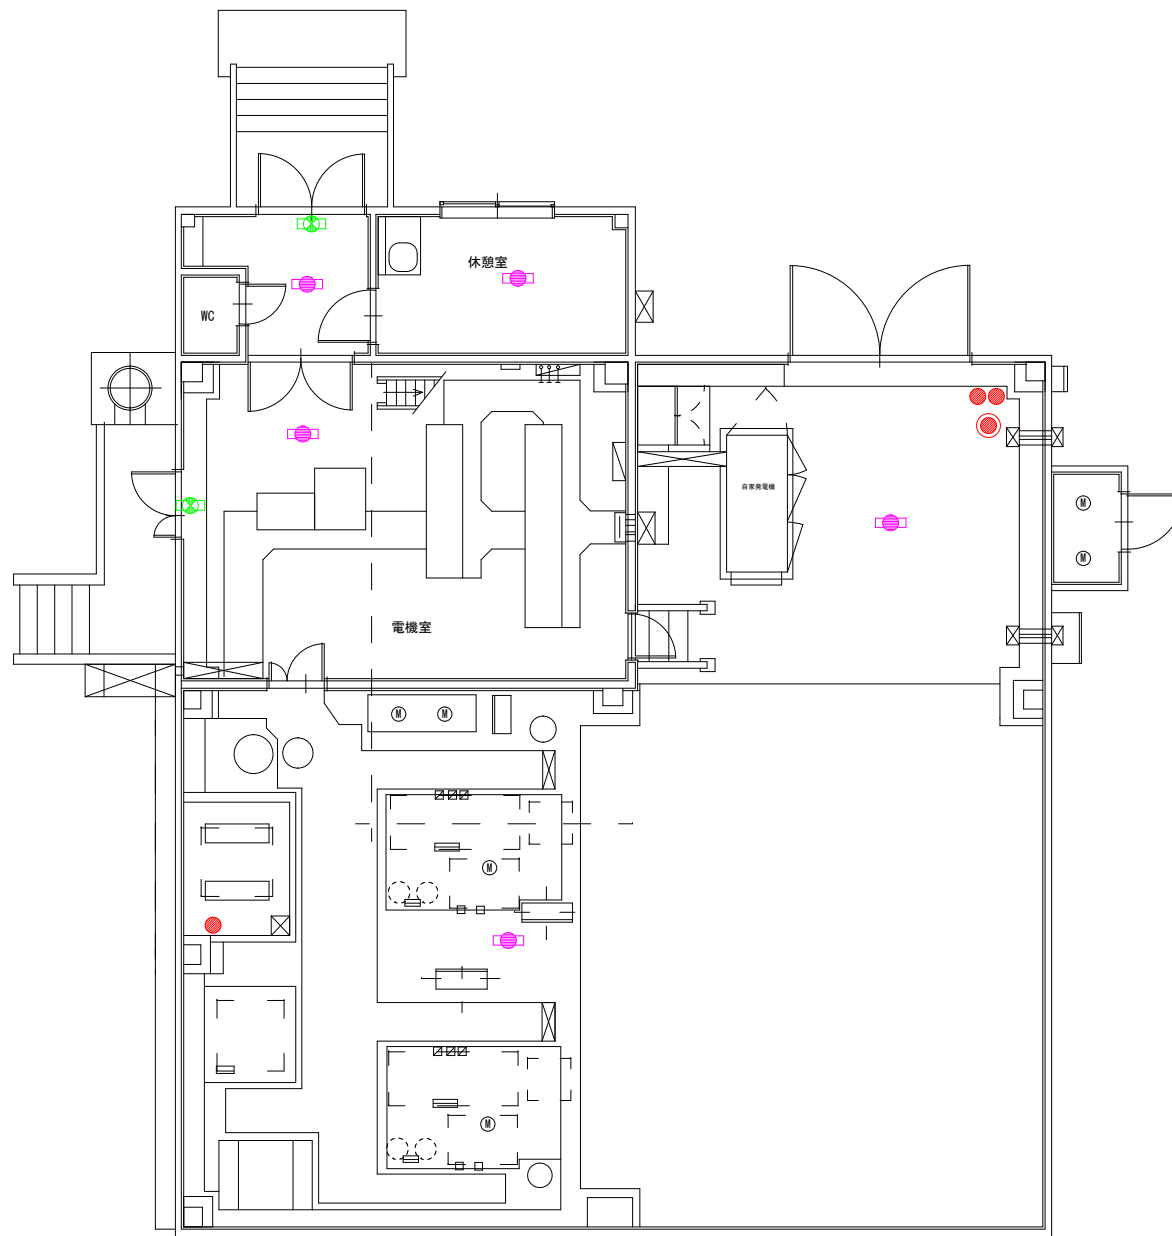


1 F 平面図

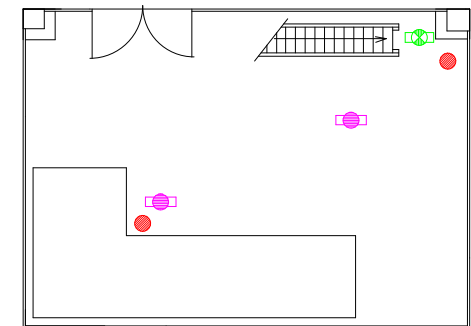

2 F 平面図

凡 例		数
	A B C 粉末 1 0 型消火器	5
	A B C 粉末 5 0 型消火器 (車載式)	1
	誘導灯 (避難口・通路指示)	3
	非常用照明 (建築基準法によるもの)	7

福 山 市 上 下 水 道 局			
業務名称	大津野ポンプ場外消防用設備等点検業務委託		
業務場所	福山市大門町五丁目外 1 9 か町地内		
図面番号	29	縮 尺	NON
柳津ポンプ場 平面図			

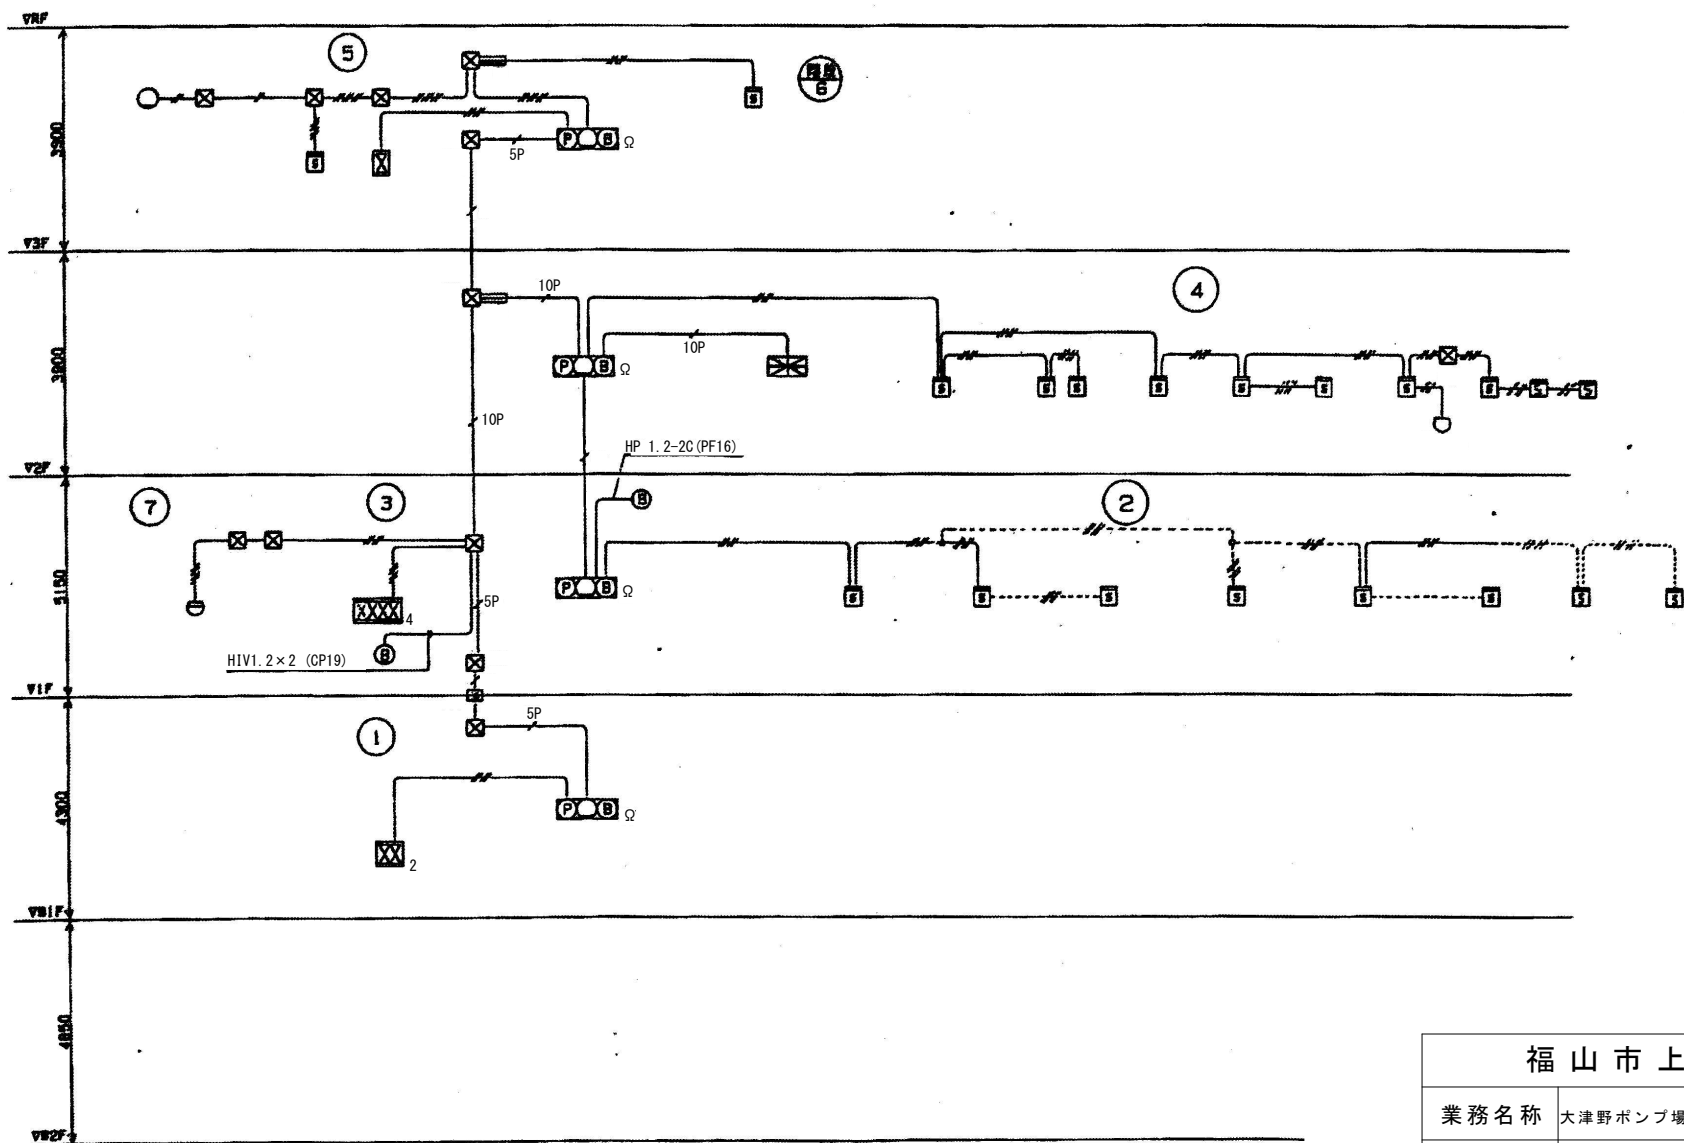


福山市上下水道局

業務名称 大津野ポンプ場外消防用設備等点検業務委託


業務場所 福山市大門町五丁目外19か町地内

図面番号 30 縮尺 NON


機織ポンプ場 系統図

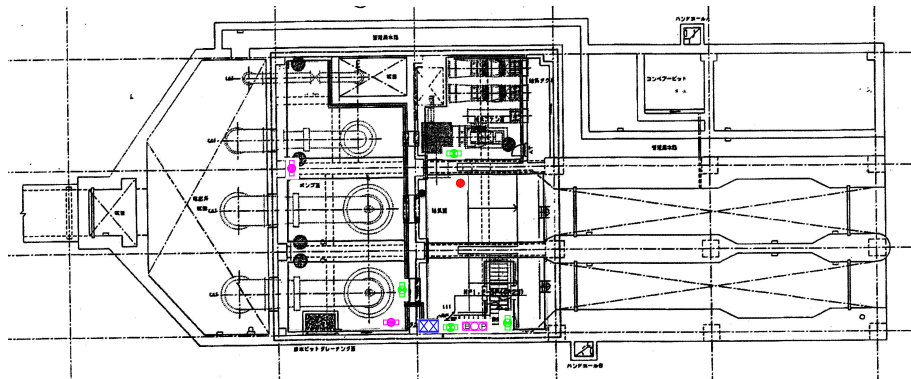


B 1 平面図

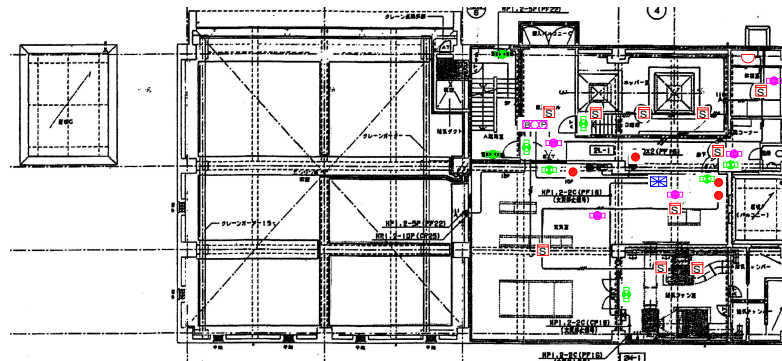

2 F 平面図

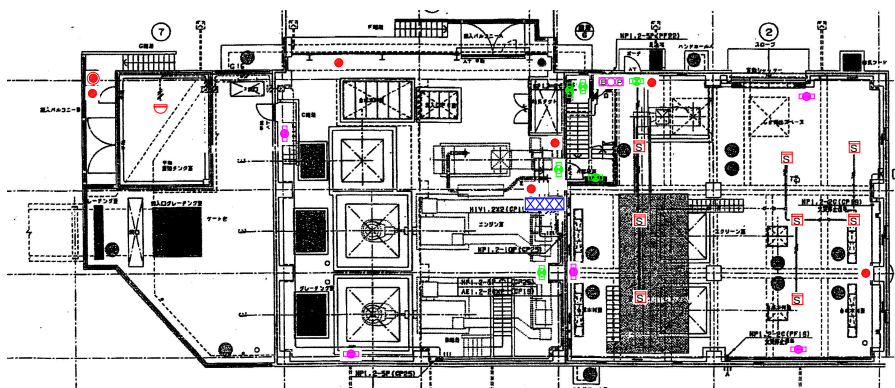

1 F 平面図

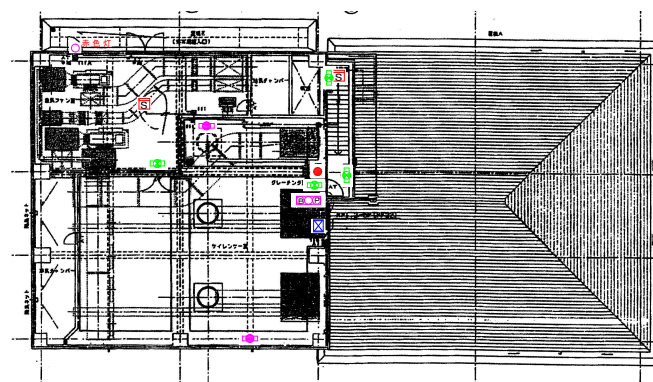


3 F 平面図

凡 例		数
●	A B C 粉末 1 0 型消火器	12
○	A B C 粉末 5 0 型消火器 (車載式)	1
□	誘導灯 (避難口・通路指示・階段通路誘導灯)	22
□	非常用照明 (建築基準法によるもの)	14
B P	自動火災報知設備 発信機・表示灯・ベル	4
S	煙感知器	20
⌒	差動式スポット形感知器	1
⌒	定温式スポット形感知器	1
⌒	差動式分布形感知器の検出部	7
⌒	受信機	1


福 山 市 上 下 水 道 局

業務名称	大津野ポンプ場外消防用設備等点検業務委託		
業務場所	福山市大門町五丁目外 1 9 か町地内		
図面番号	31	縮尺	NON
機織ポンプ場 平面図			

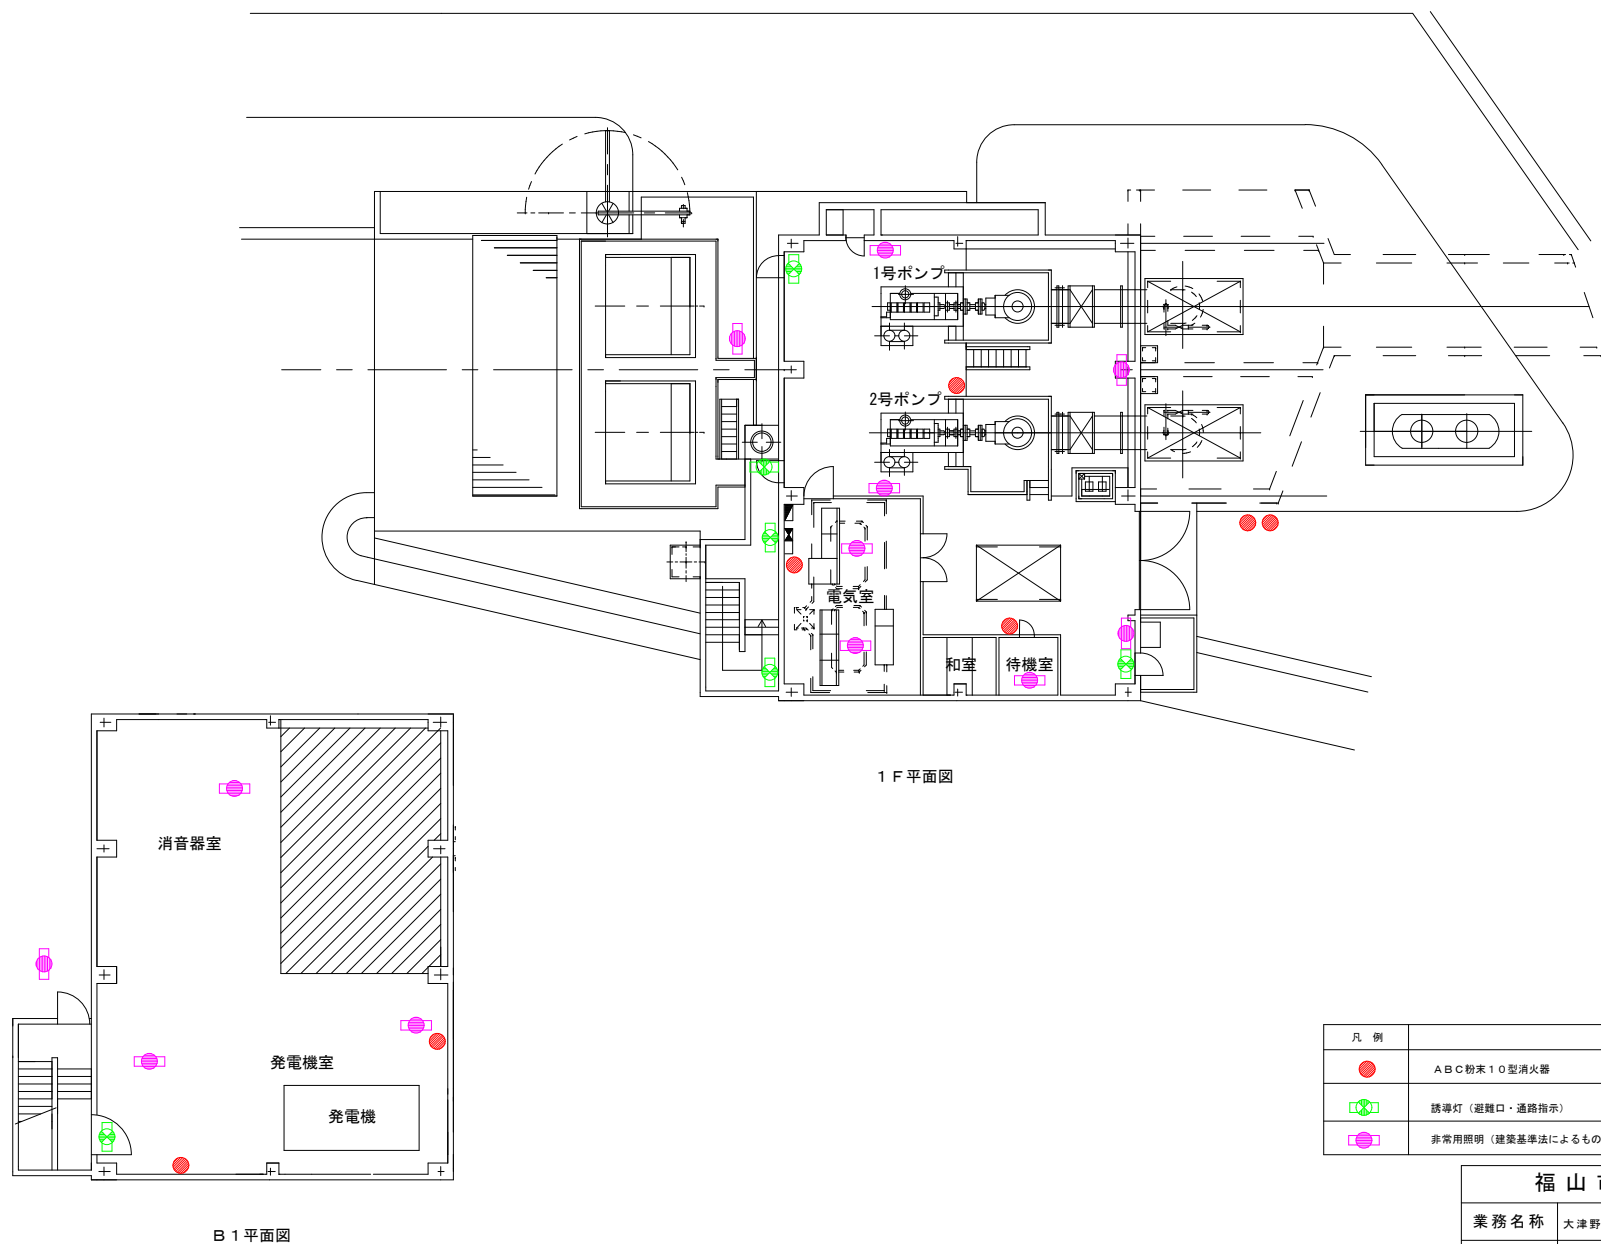


凡 例		数
	A B C 粉末 1 0 型 消 火 器	7
	誘 導 灯 (避 難 口 ・ 通 路 指 示)	6
	非 常 用 照 明 (建 築 基 準 法 に よ る も の)	12

福 山 市 上 下 水 道 局			
業 務 名 称	大 津 野 ポ ン プ 場 外 消 防 用 設 備 等 点 検 業 務 委 託		
業 務 場 所	福 山 市 大 門 町 五 丁 目 外 1 9 か 町 地 内		
図 面 番 号	32	縮 尺	NON
ー ツ 樋 ポ ン プ 場 平 面 図			

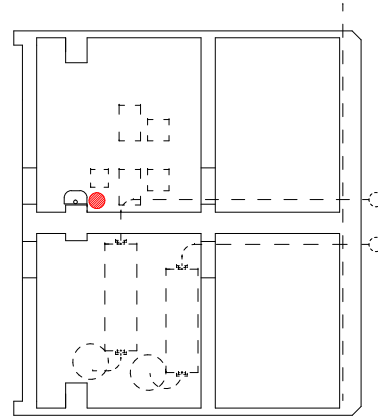


1 F 平面図

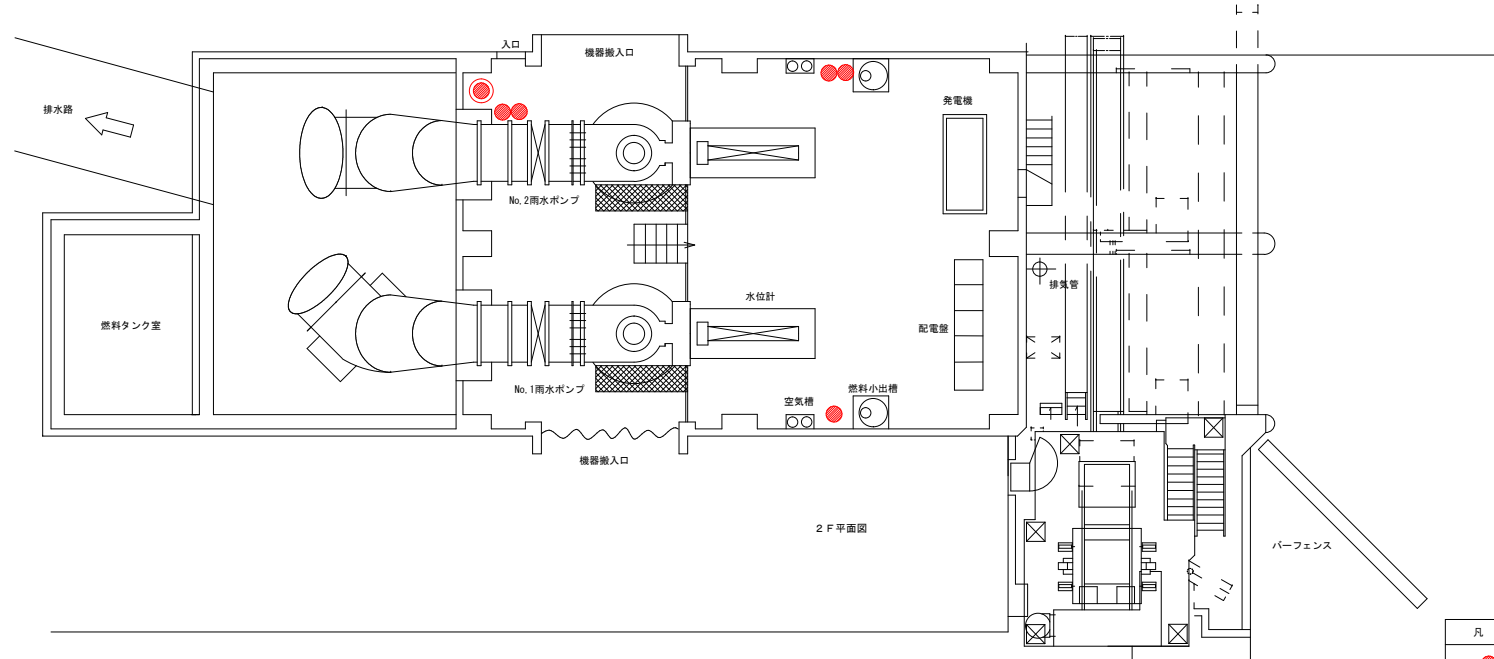

2 F 平面図


凡 例		数
●	A B C 粉末 10 型消火器	6
⊙	A B C 粉末 50 型消火器 (車載式)	1

福 山 市 上 下 水 道 局			
業務名称	大津野ポンプ場外消防用設備等点検業務委託		
業務場所	福山市大門町五丁目外 19 か町地内		
図面番号	33	縮 尺	N0N
大山ポンプ場 平面図			

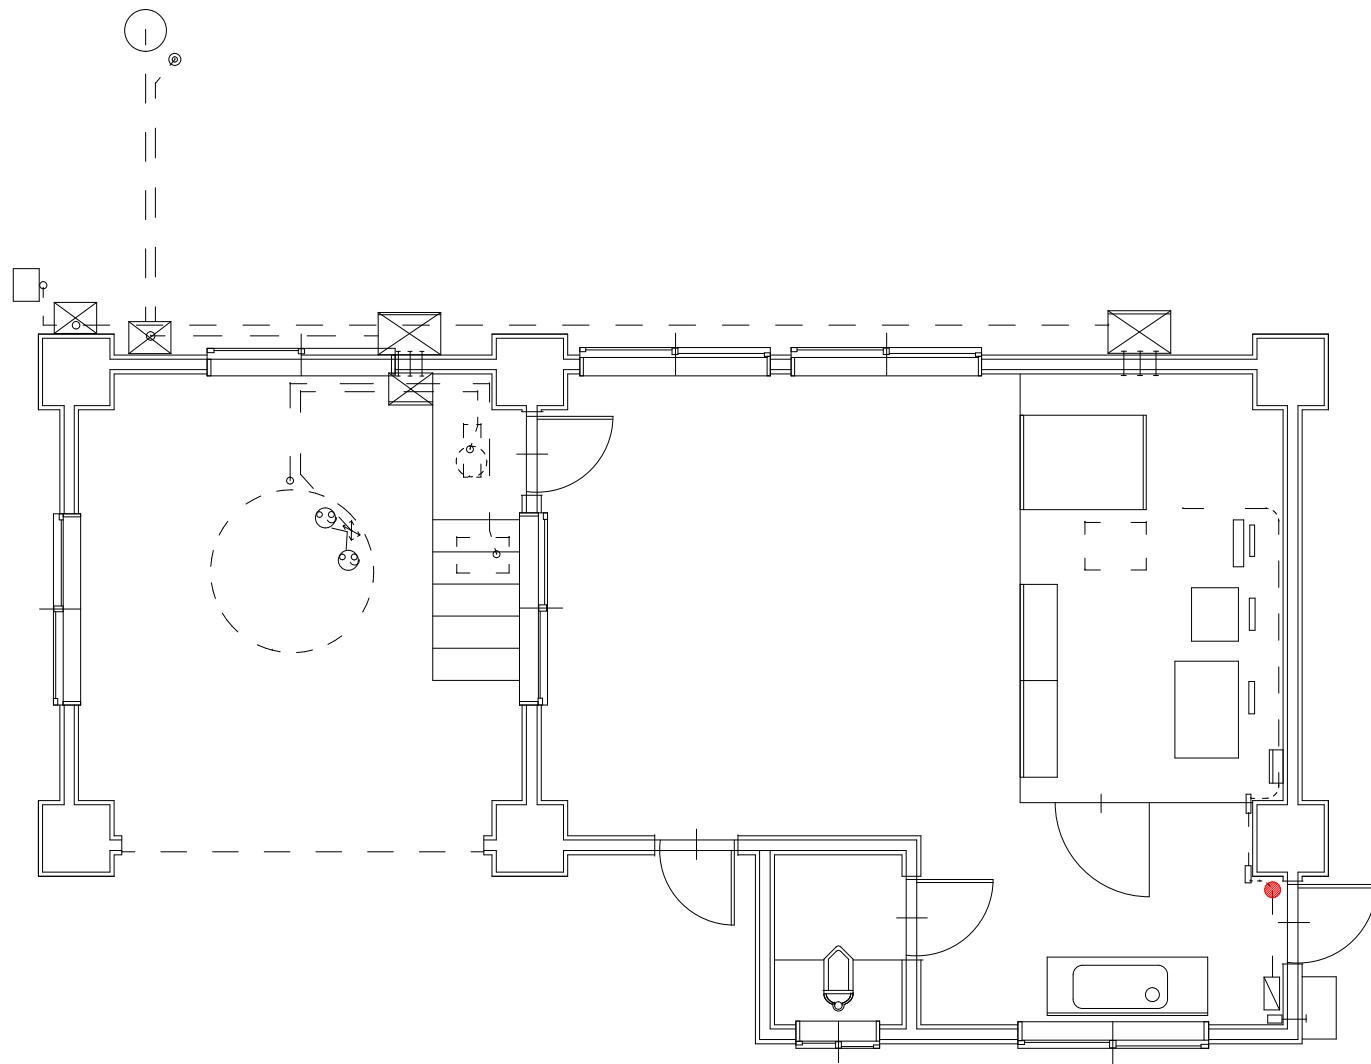


凡 例		数
●	A B C 粉末 1 0 型消火器	1

福 山 市 上 下 水 道 局			
業 務 名 称	大津野ポンプ場外消防用設備等点検業務委託		
業 務 場 所	福山市大門町五丁目外 1 9 か町地内		
図面番号	34	縮 尺	N0N
廃川地排水機場 平面図			

 


福 山 市 上 下 水 道 局			
業務名称	大津野ポンプ場外消防用設備等点検業務委託		
業務場所	福山市大門町五丁目外 1 9 か町地内		
図面番号	35	縮尺	NON
川口排水機場 平面図			

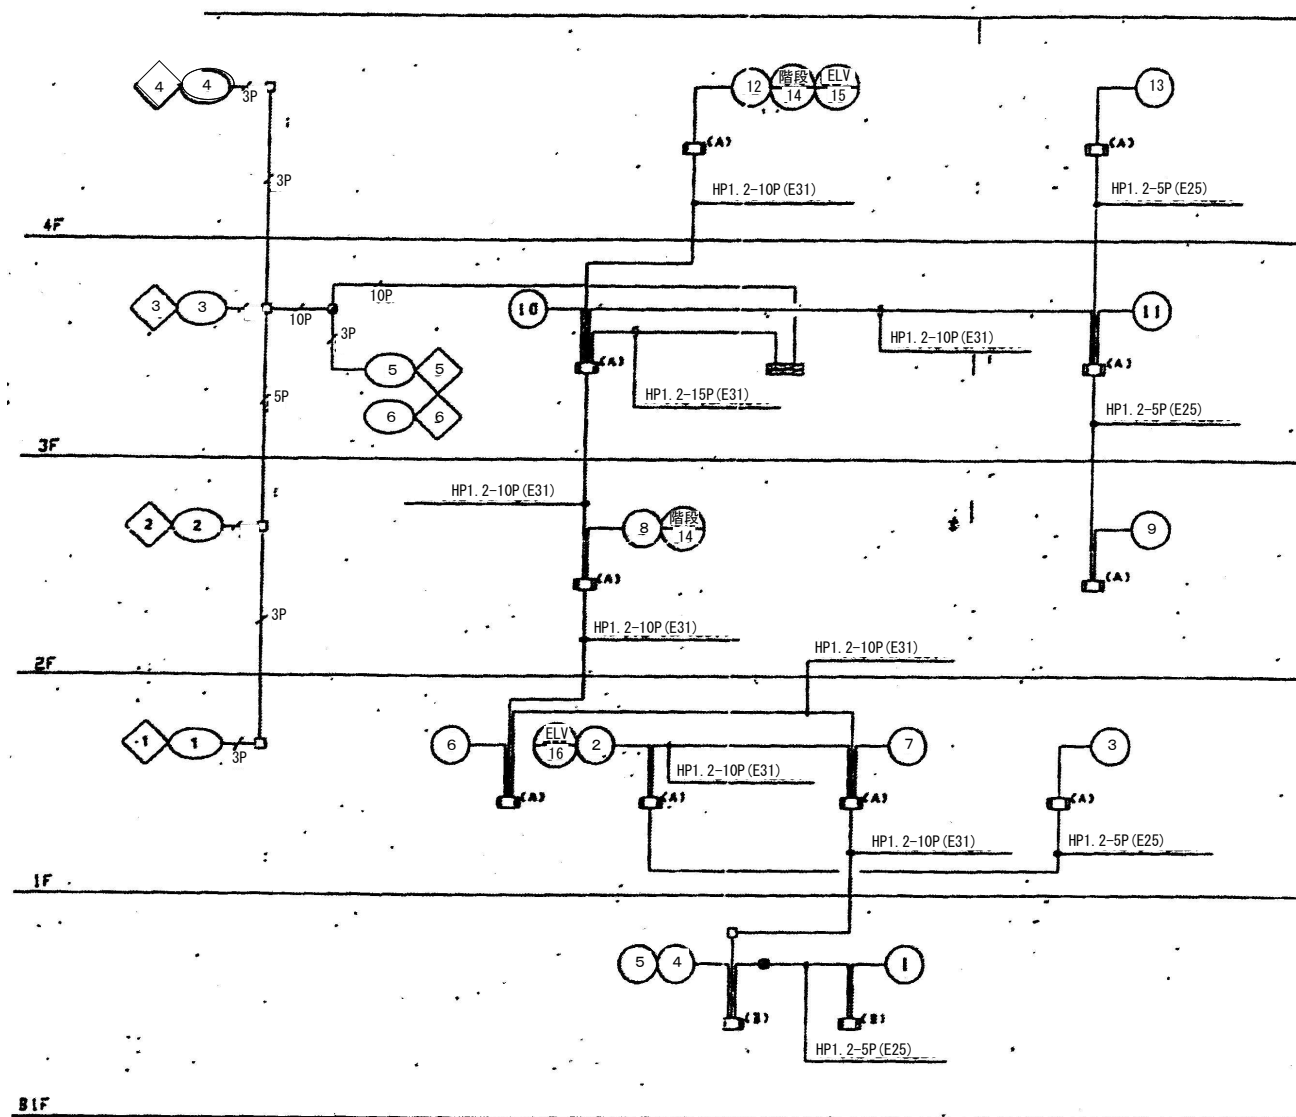

福山市上下水道局

業務名称	大津野ポンプ場外消防用設備等点検業務委託		
業務場所	福山市大門町五丁目外19か町地内		
図面番号	36	縮尺	NON


手城川排水機場 系統図

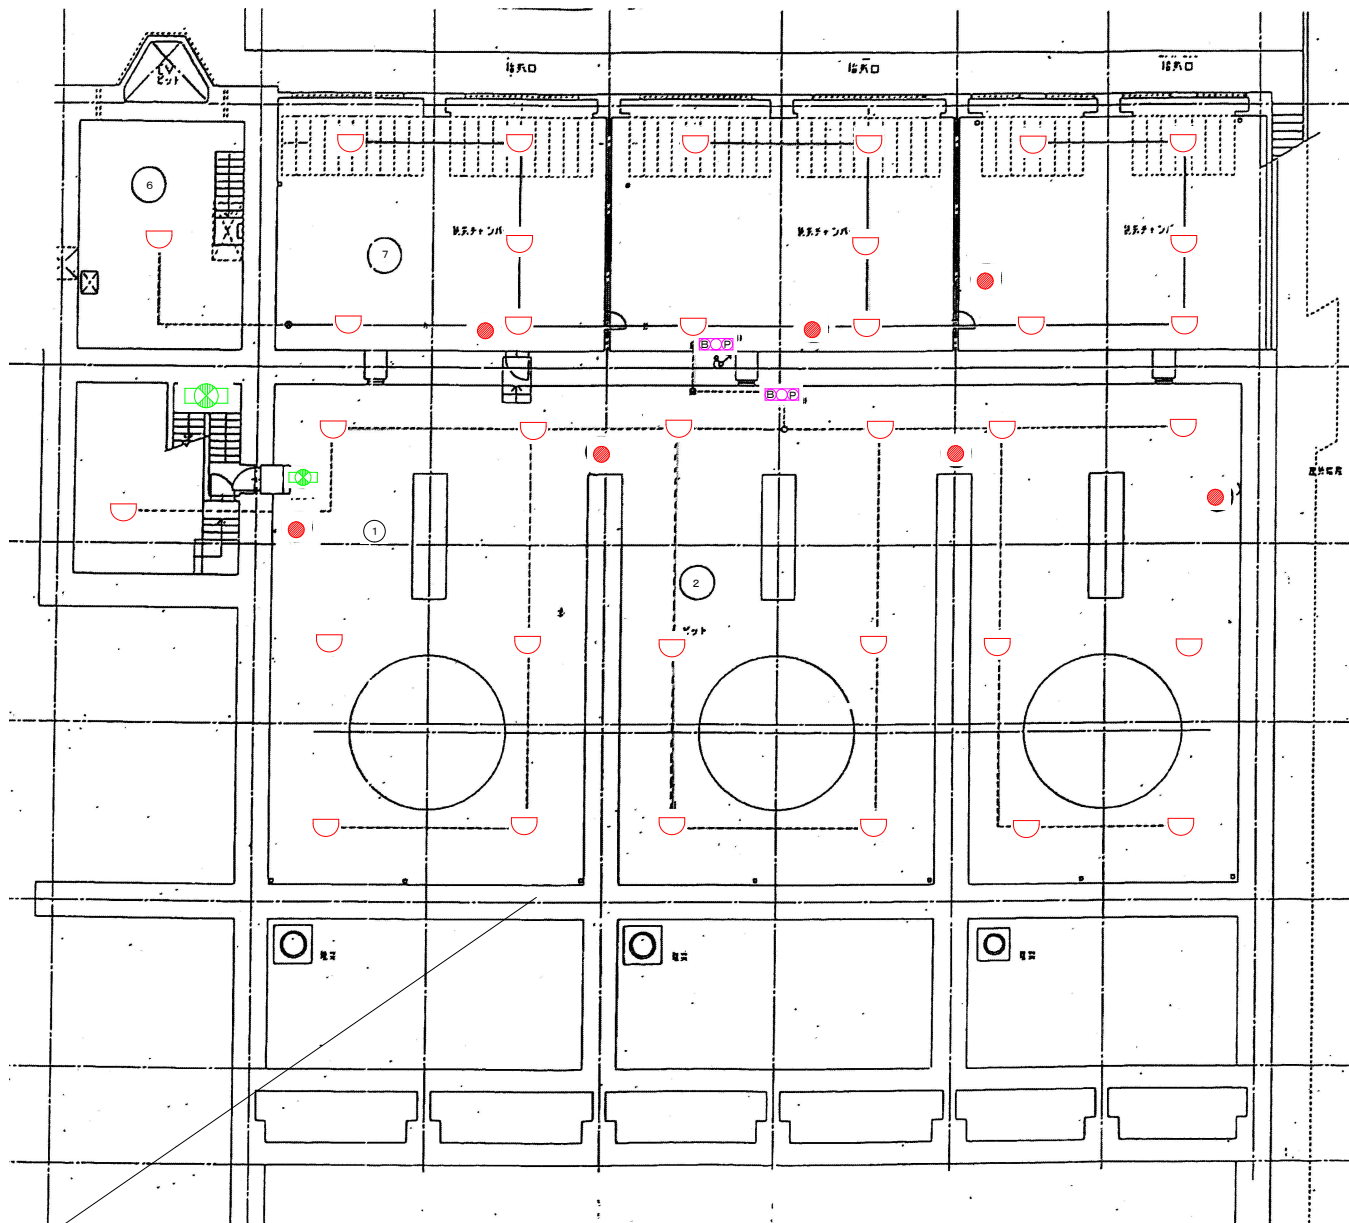

1 F 平面図

凡 例		数
●	A B C 粉末 1 0 型 消 火 器	7
□	誘 導 灯 (避 難 口 ・ 通 路 指 示)	2
□	自 動 火 災 報 知 設 備 発 信 機 ・ 表 示 灯 ・ ベ ル	2
◐	定 温 式 ス ポ ッ ト 形 感 知 器	35

福 山 市 上 下 水 道 局			
業 務 名 称	大 津 野 ポ ン プ 場 外 消 防 用 設 備 等 点 検 業 務 委 託		
業 務 場 所	福 山 市 大 門 町 五 丁 目 外 1 9 か 町 地 内		
図 面 番 号	37	縮 尺	N0N
手 城 川 排 水 機 場 1 F 平 面 図			

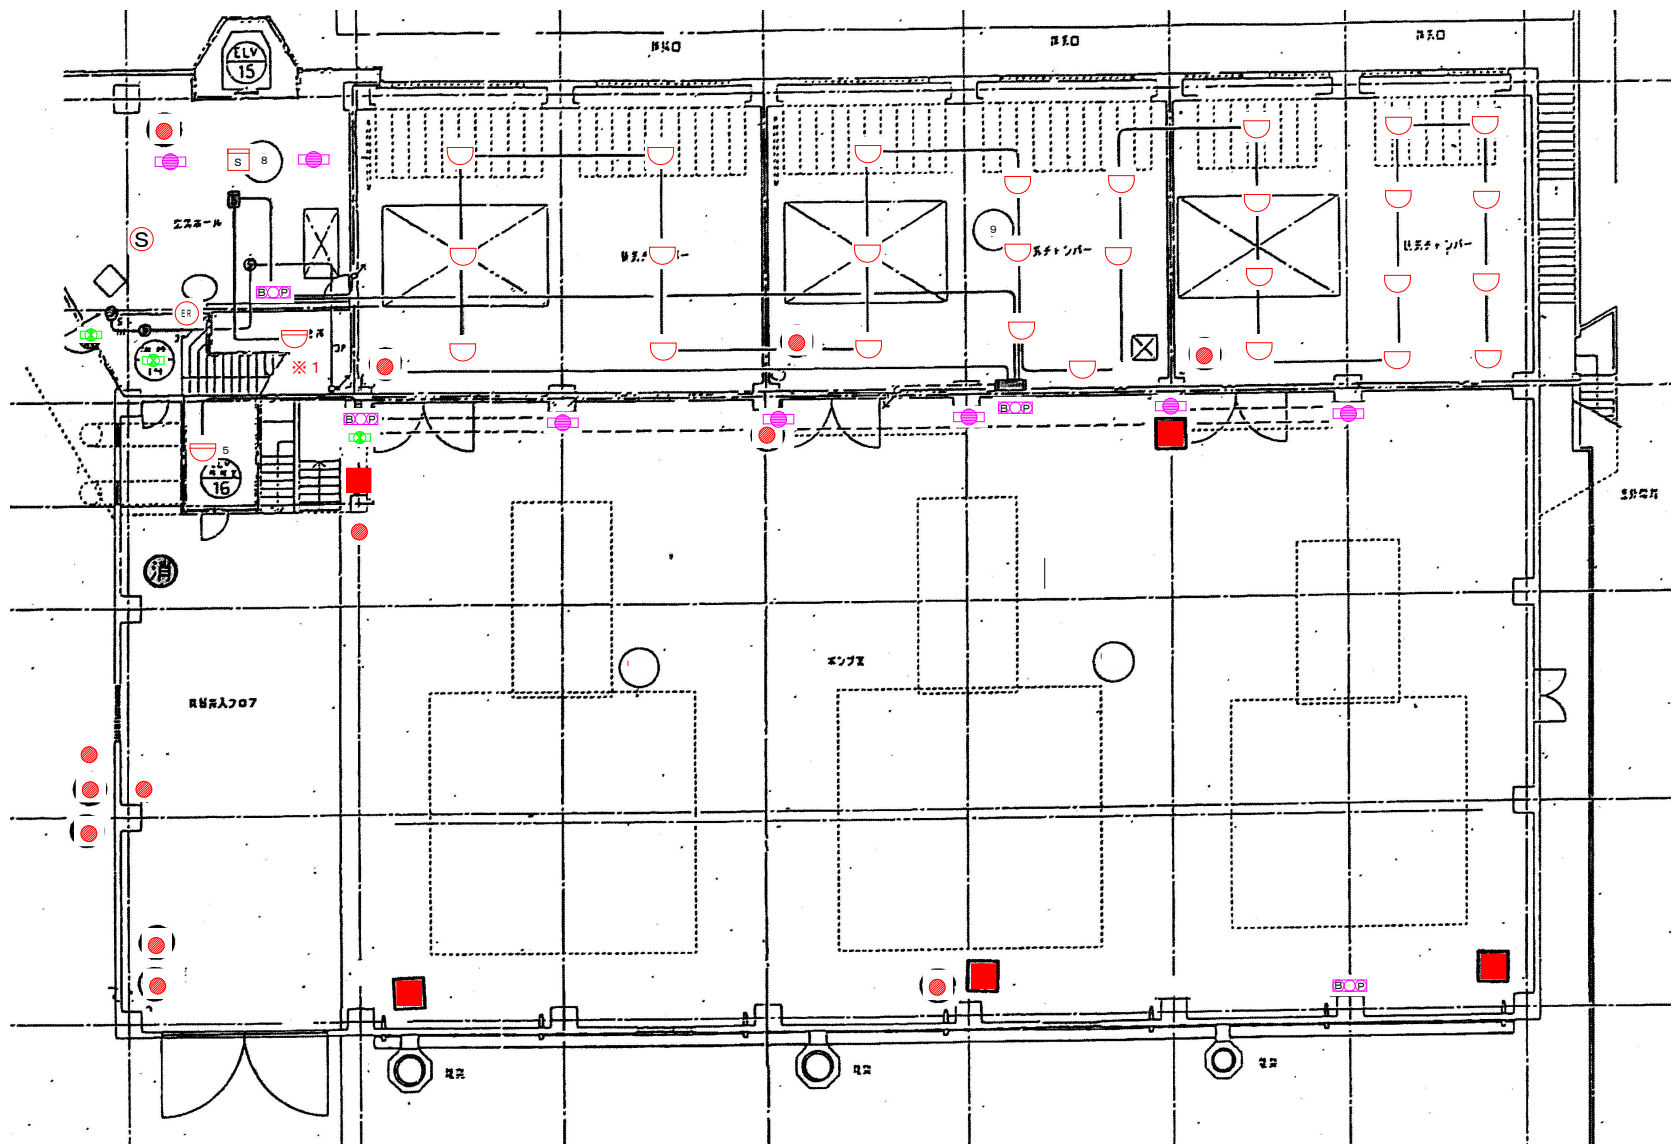


2 F 平面図

※1 1F~2F間 踊り場 有リ

凡 例		数
●	ABC粉末10型消火器	13
■	移動式粉末消火設備 ABC75型	5
□	誘導灯 (避難口・通路指示)	3
□	非常用照明 (建築基準法によるもの)	8
□	自動火災報知設備 発信機・表示灯・ベル	4
□	煙感知器	1
□	煙感知器 (自動閉鎖装置用)	1
□	自動閉鎖装置	1
□	差動式スポット形感知器	2
□	定温式スポット形感知器	27

福 山 市 上 下 水 道 局


業務名称	大津野ポンプ場外消防用設備等点検業務委託		
業務場所	福山市大門町五丁目19か町地内		
図面番号	38	縮尺	NON
手城川排水機場 2F平面図			

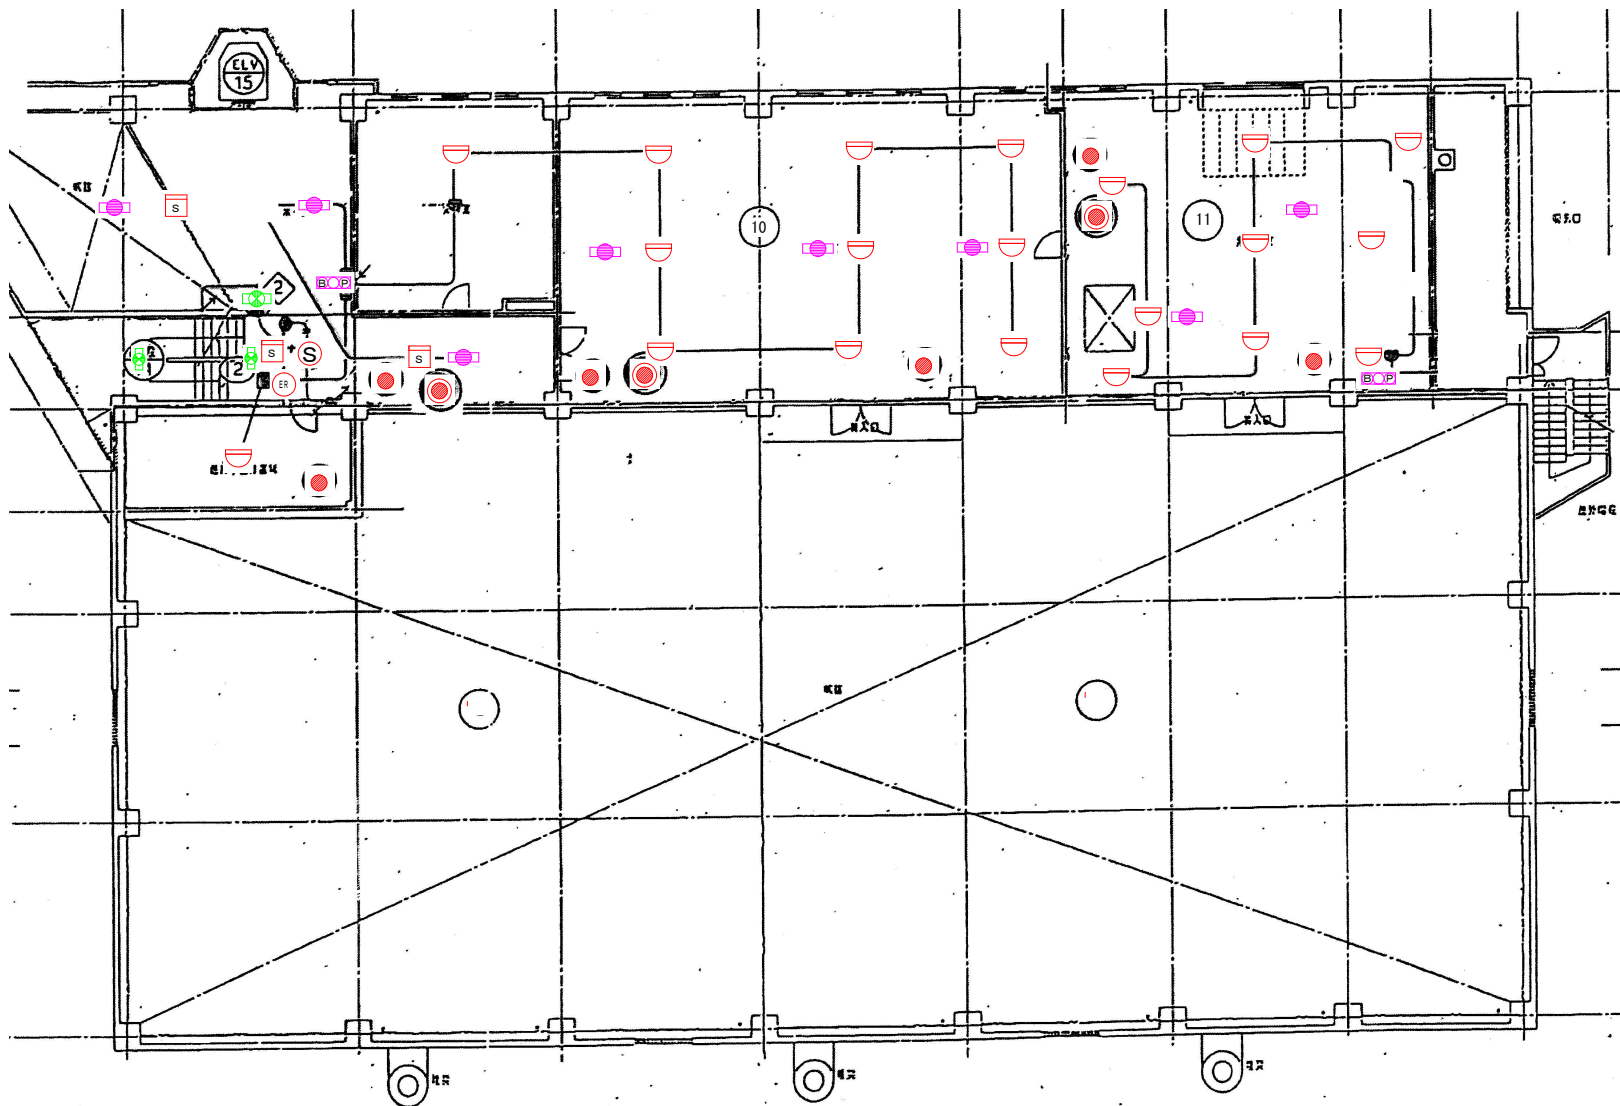

凡 例		数
	ABC粉末10型消火器	6
	ABC粉末50型消火器（車載式）	3
	誘導灯（避難口・通路指示）	3
	非常用照明（建築基準法によるもの）	8
	自動火災報知設備 発信機・表示灯・ベル	2
	煙感知器	3
	煙感知器（自動閉鎖装置用）	1
	自動閉鎖装置	1
	差動式スポット形感知器	20

3 F 平面図


福 山 市 上 下 水 道 局			
業務名称	大津野ポンプ場外消防用設備等点検業務委託		
業務場所	福山市大門町五丁目外19か町地内		
図面番号	39	縮尺	NON
手城川排水機場 3 F 平面図			

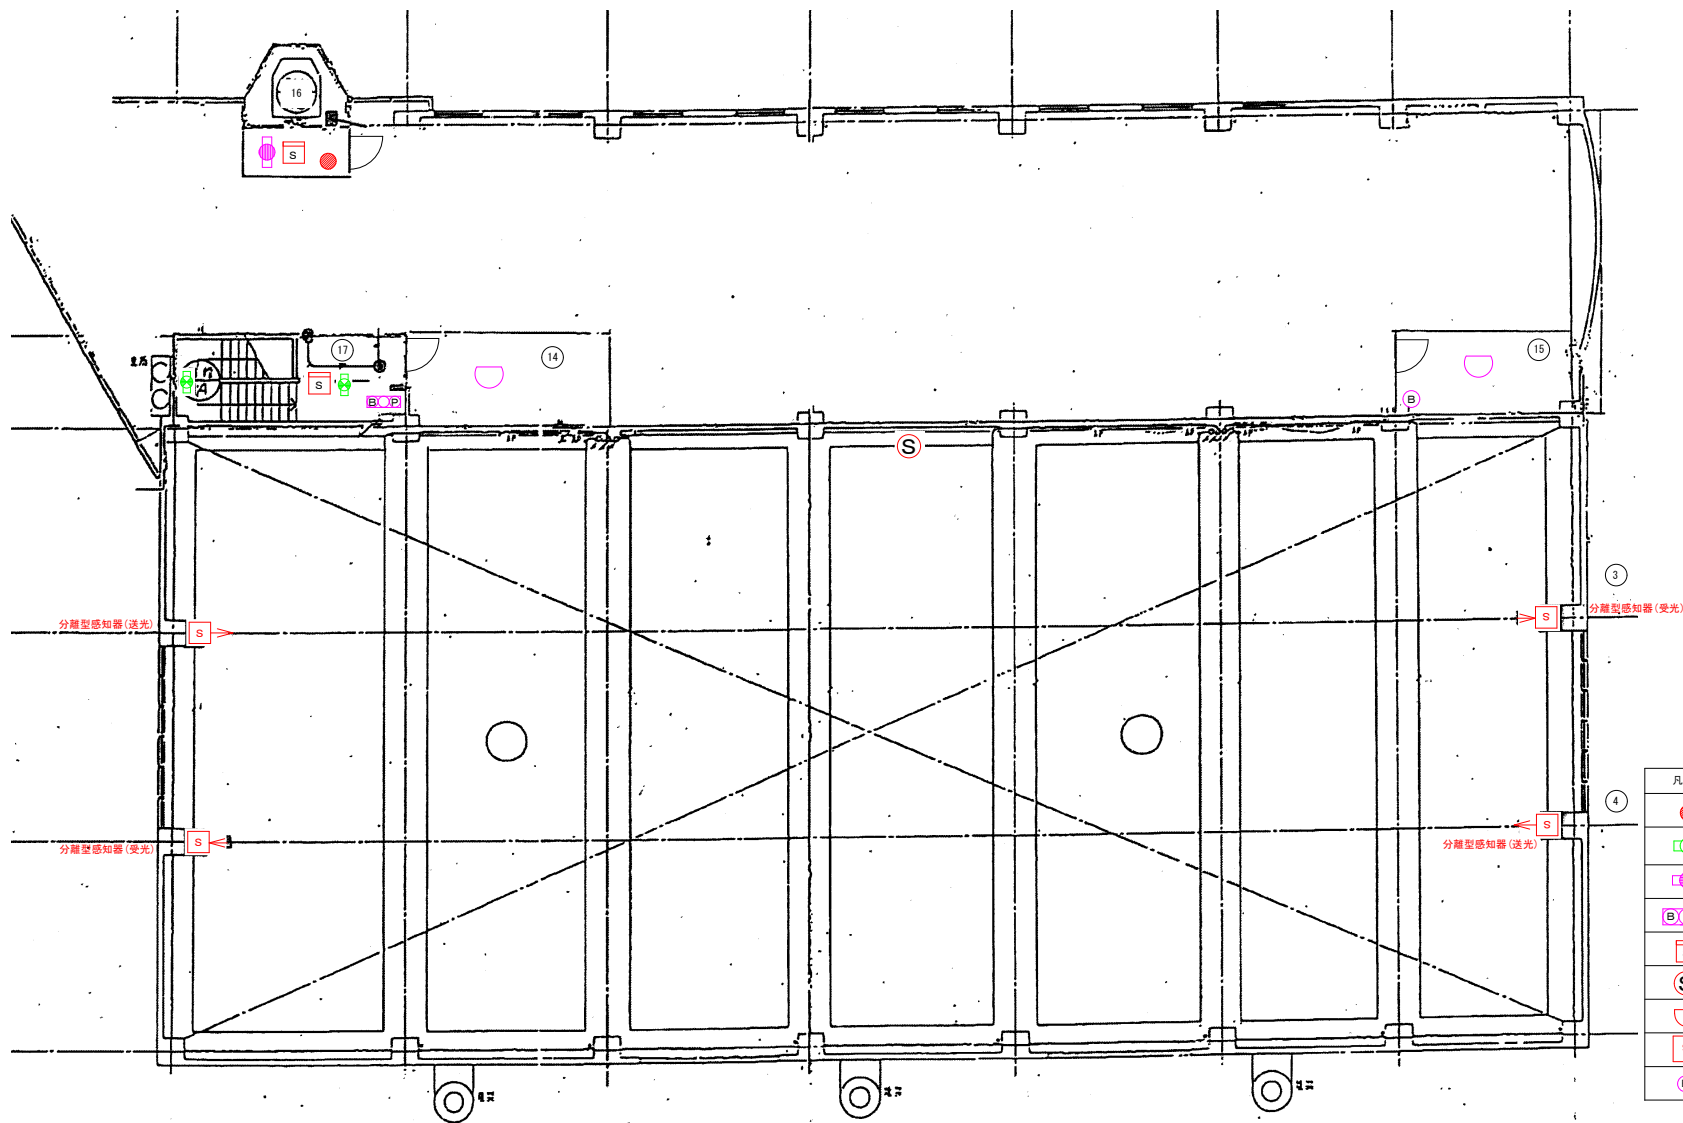

凡 例		数
●	ABC粉末10型消火器	1
緑X	誘導灯（避難口・通路指示）	2
紫B P	非常用照明（建築基準法によるもの）	1
紫B P	自動火災報知設備 発信機・表示灯・ベル	1
赤S	煙感知器	2
赤S	煙感知器（自動閉鎖装置用）	1
赤半円	定温式スポット形感知器	2
赤S	分離型検知器	4
紫B	ベル	1


R階平面図

福 山 市 上 下 水 道 局			
業務名称	大津野ポンプ場外消防用設備等点検業務委託		
業務場所	福山市大門町五丁目外19か町地内		
図面番号	41	縮尺	NON
手城川排水機場 R階平面図			

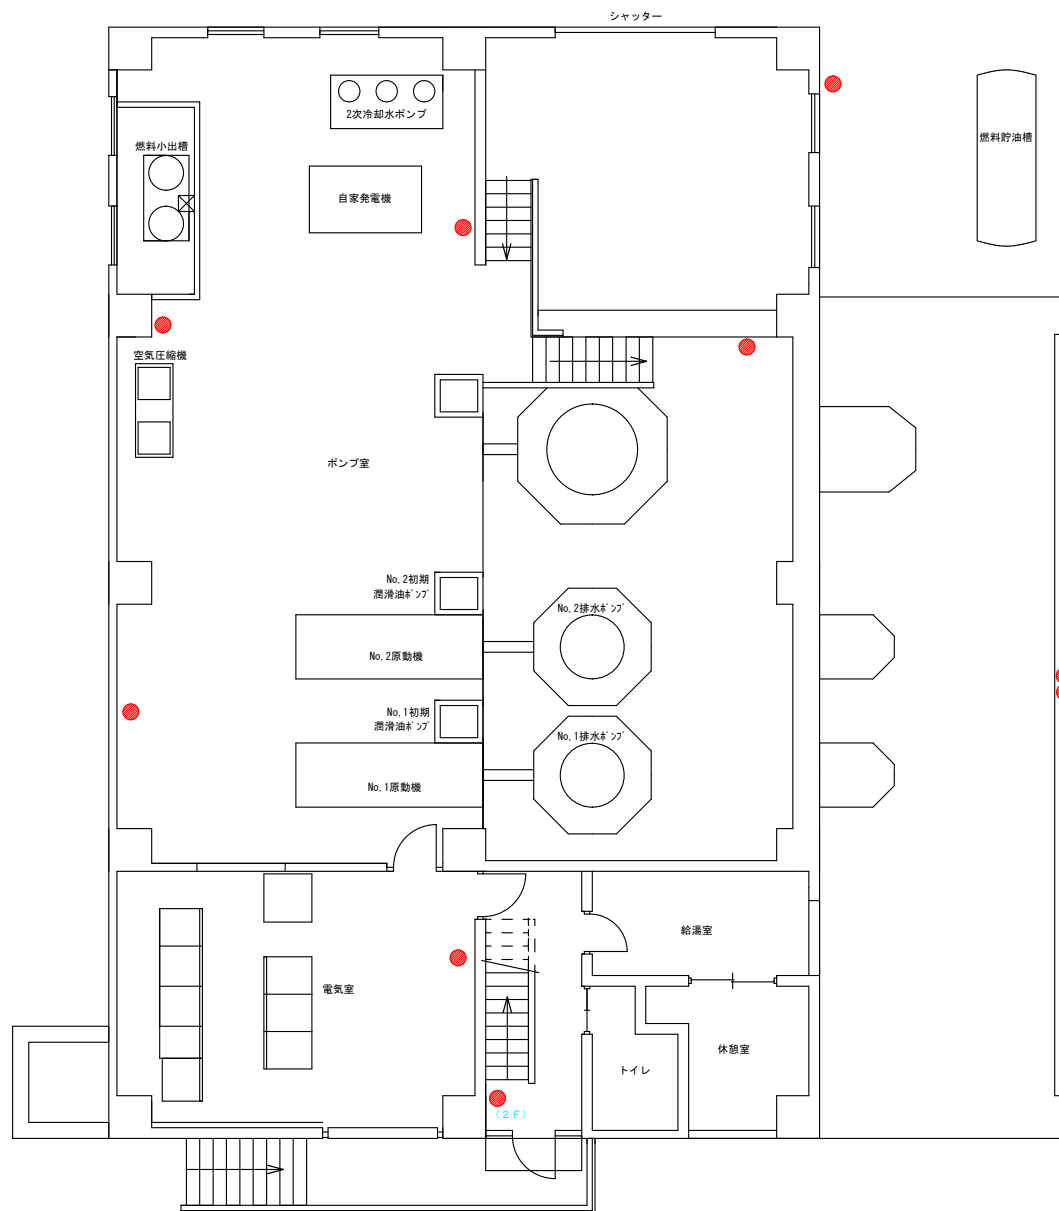


凡 例		数
●	A B C 粉末 1 0 型 消 火 器	9

福 山 市 上 下 水 道 局			
業 務 名 称	大津野ポンプ場外消防用設備等点検業務委託		
業 務 場 所	福山市大門町五丁目外 1 9 か町地内		
図面番号	42	縮 尺	NON
古市排水ポンプ場 平面図			

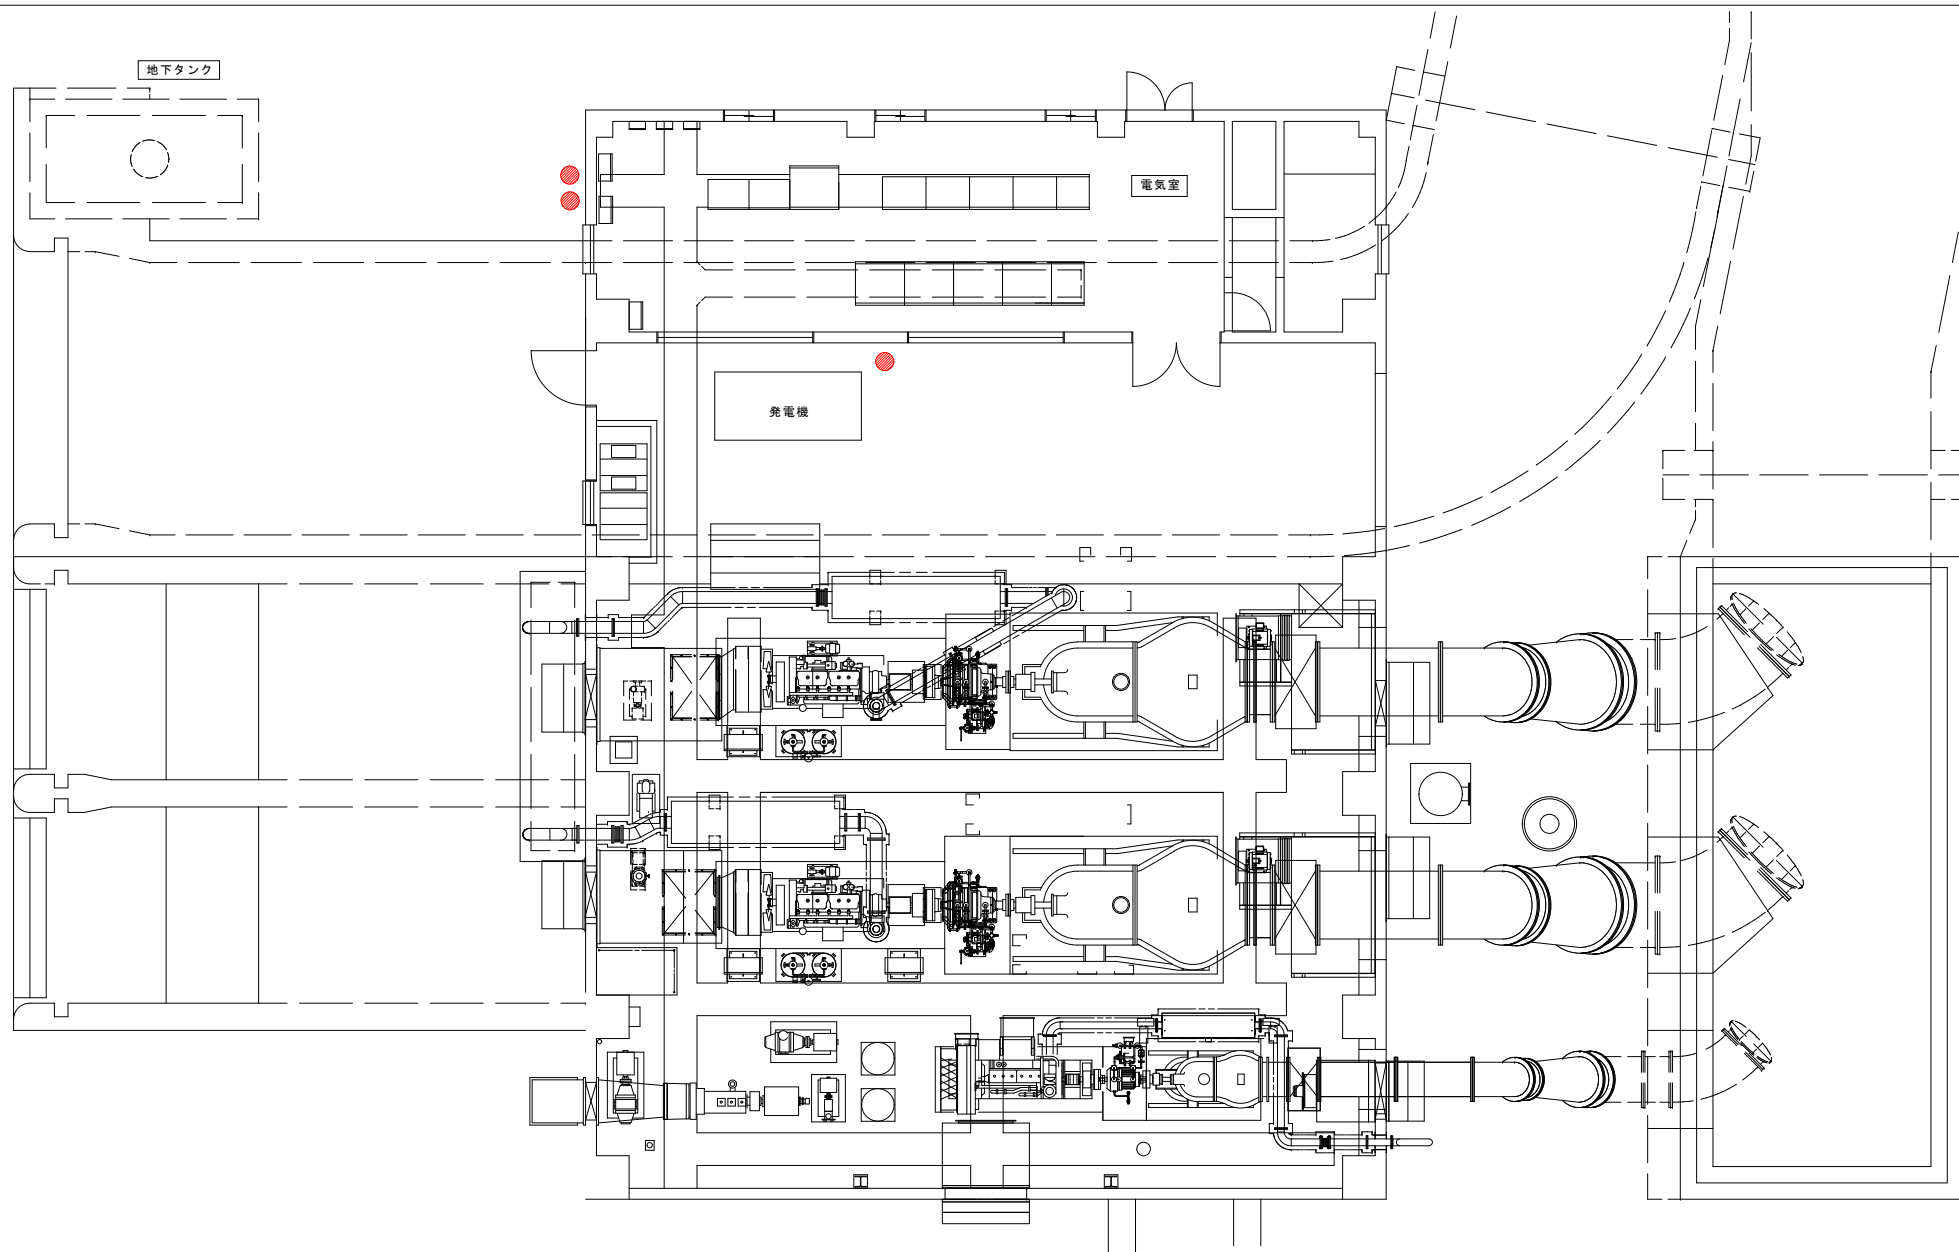


凡 例		数
●	A B C 粉末 1 0 型 消 火 器	3

福山市上下水道局			
業務名称	大津野ポンプ場外消防用設備等点検業務委託		
業務場所	福山市大門町五丁目外 1 9 か町地内		
図面番号	43	縮尺	NON
坊寺排水機場 平面図			

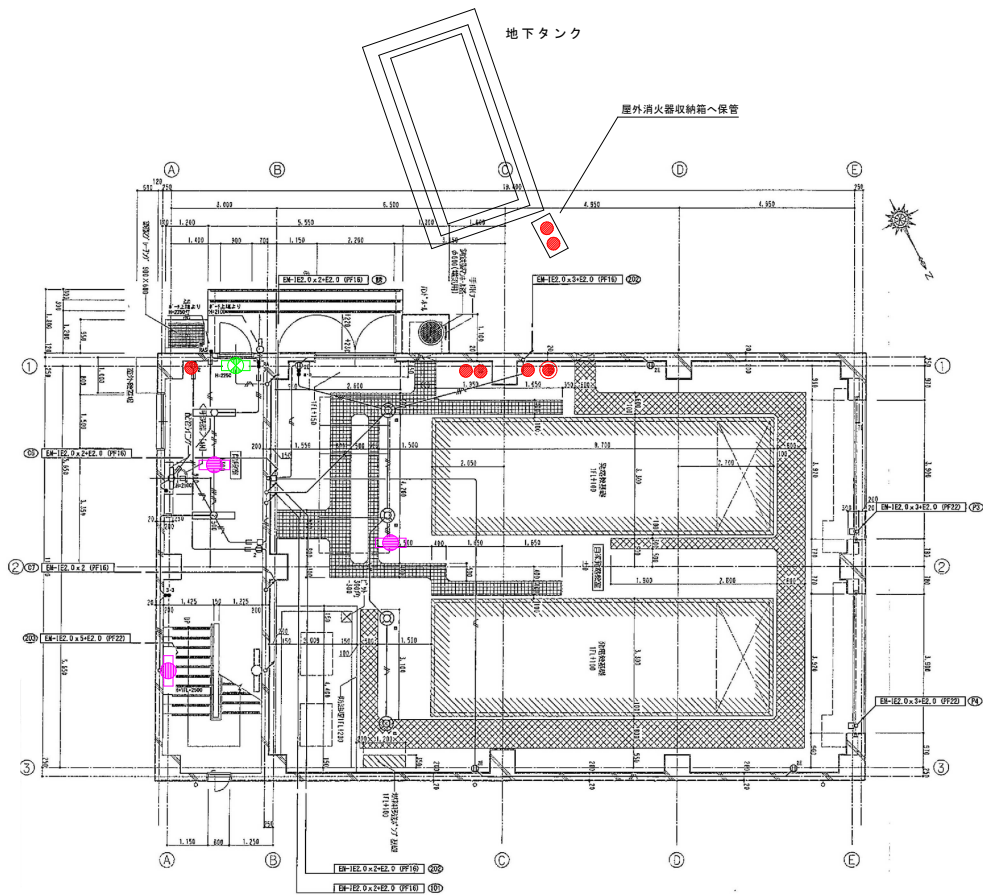

1階平面図

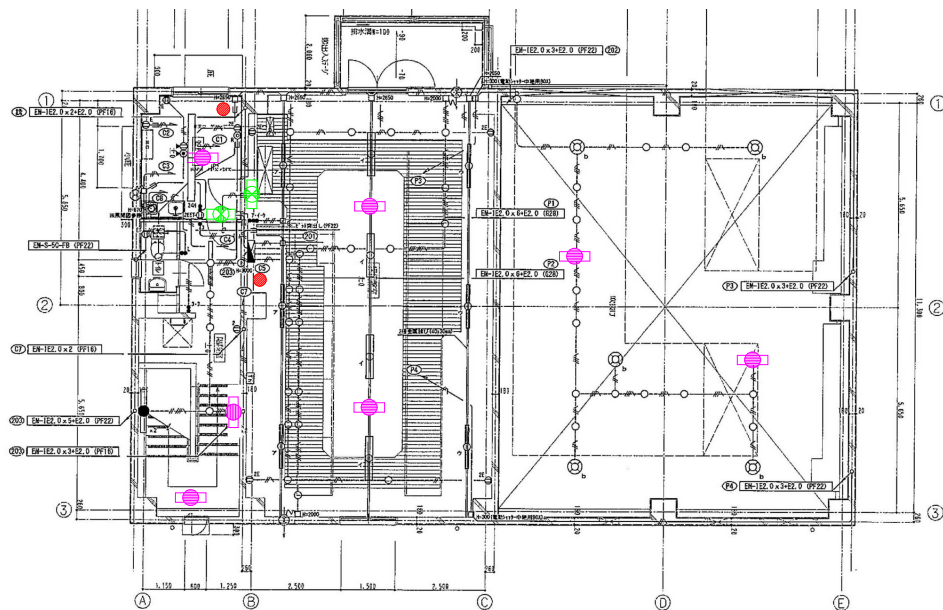


2階平面図

凡 例		数
●	ABC粉末10型消火器	8
●	ABC粉末50型消火器 (車載式)	1
⬢	誘導灯 (避難口・通路指示)	3
⬢	非常用照明 (建築基準法によるもの)	10

福山市上下水道局


業務名称	大津野ポンプ場外消防用設備等点検業務委託		
業務場所	福山市大門町五丁目外19か町地内		
図面番号	44	縮尺	NON
福川排水機場 平面図			

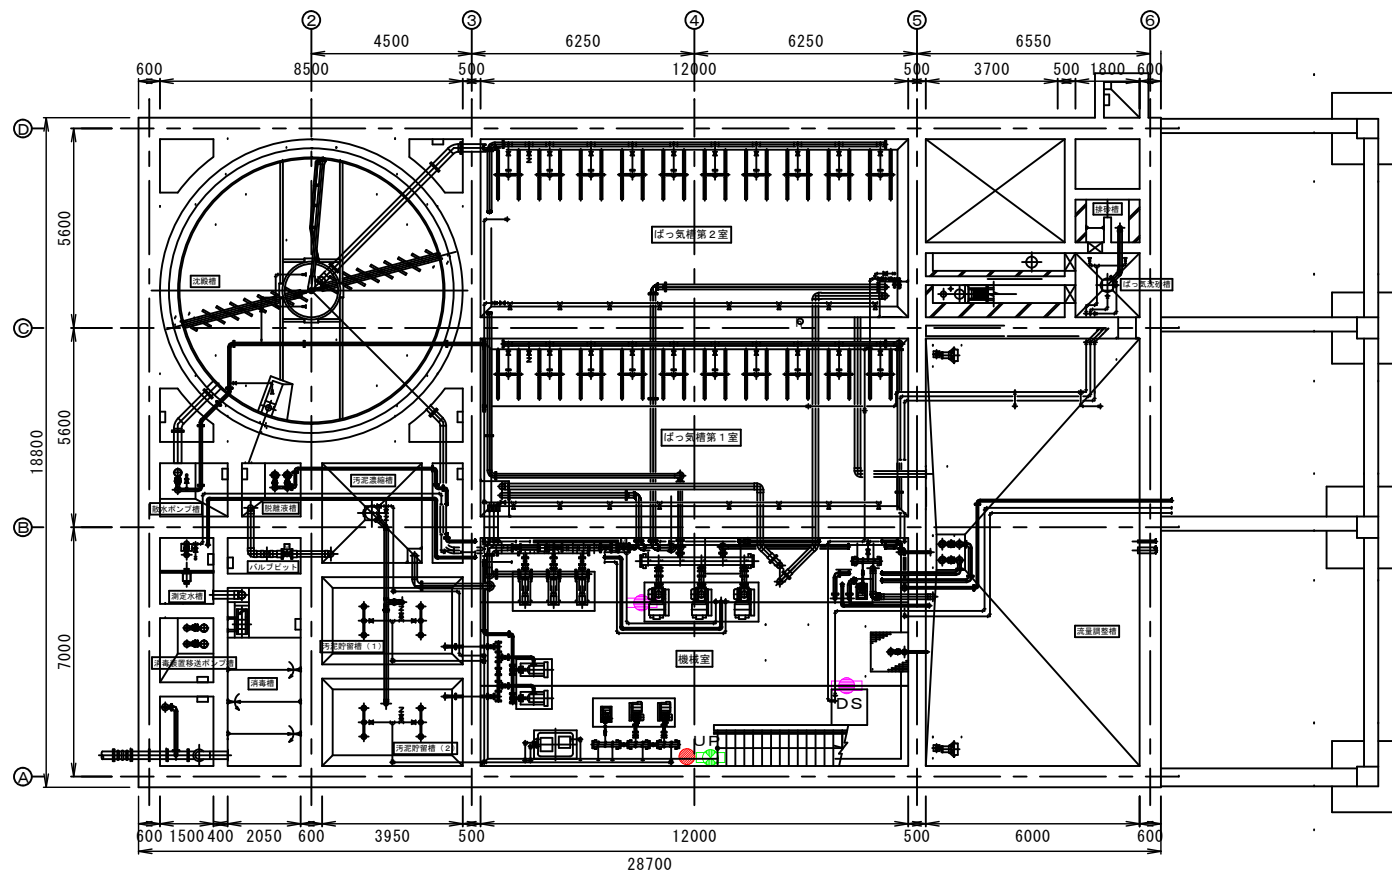

地下1階平面図

地下1階		
凡 例		数
●	ABC粉末10型消火器	1
□	LED避難口誘導灯	1
□	非常用照明 (建築基準法によるもの)	2

福 山 市 上 下 水 道 局			
業務名称	大津野ポンプ場外消防用設備等点検業務委託		
業務場所	福山市大門町五丁目外18か町地内		
図面番号	45	縮尺	NON
内海西部地区浄化センター 地下1階平面図			

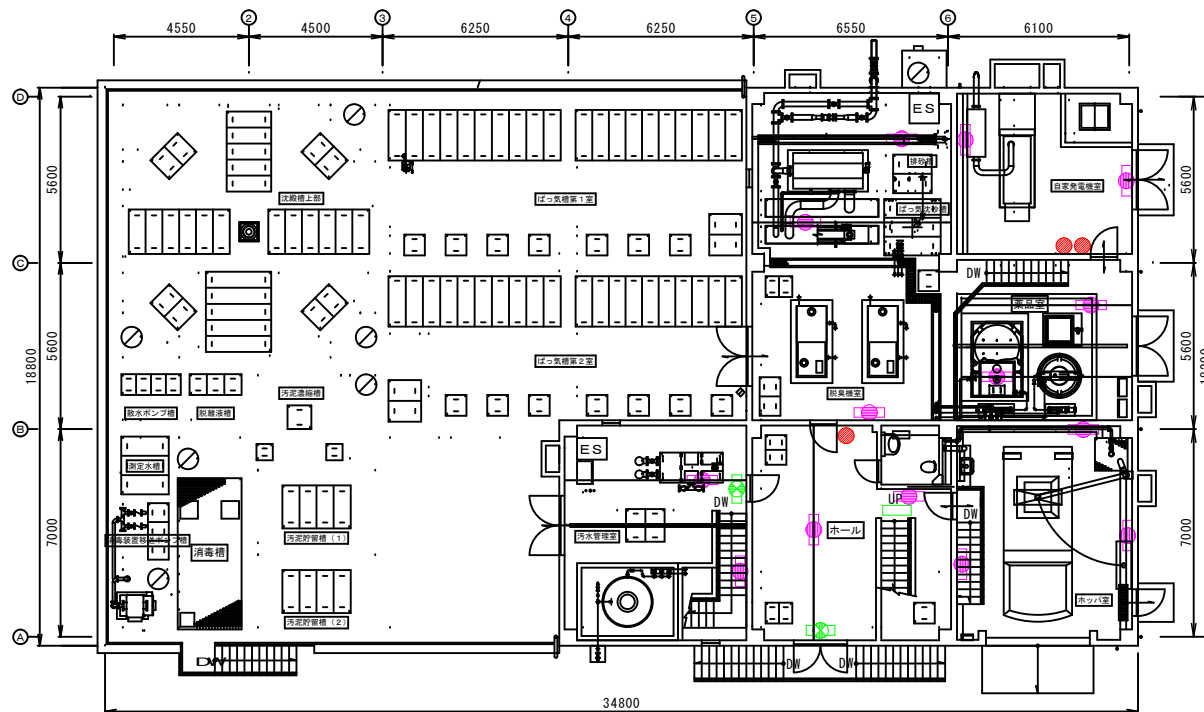

1 階平面図


1 階

凡 例		数
●	A B C 粉末 1 0 型消火器	3
□	LED 避難口誘導灯	2
□	蓄光式誘導標識	1
□	非常用照明 (建築基準法によるもの)	14

福 山 市 上 下 水 道 局

業務名称	大津野ポンプ場外消防用設備等点検業務委託		
業務場所	福山市大門町五丁目外 1 8 か町地内		
図面番号	46	縮尺	NON

内海西部地区浄化センター
1 階平面図

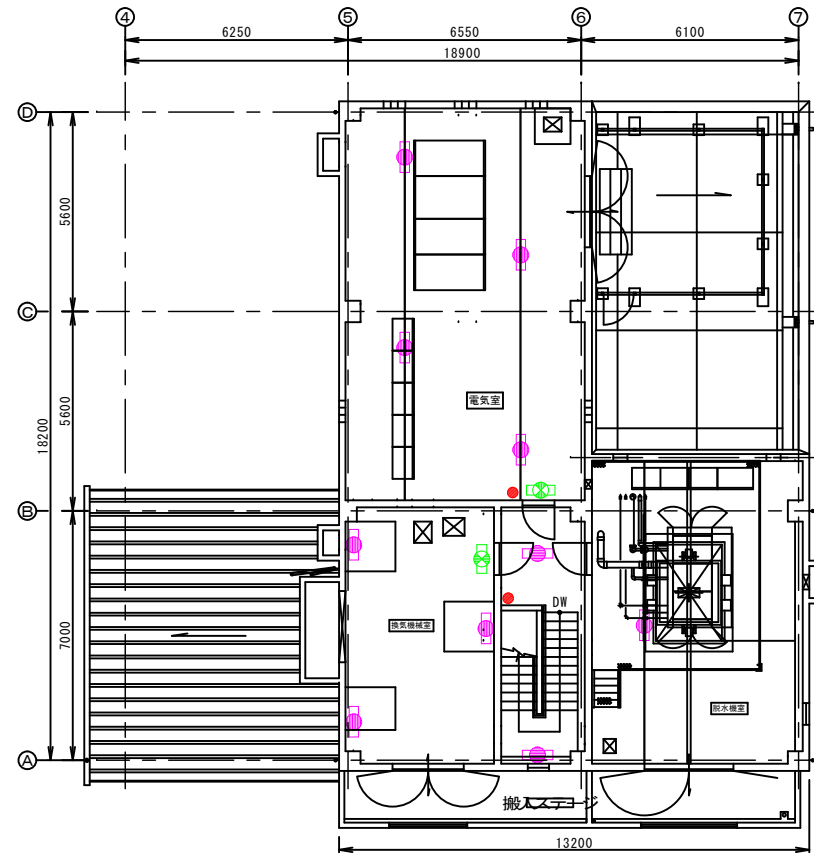


2 階平面図

2 階

凡 例		数
●	A B C 粉末 1 0 型消火器	2
□	LED 避難口誘導灯	2
□	非常用照明 (建築基準法によるもの)	10


福 山 市 上 下 水 道 局			
業務名称	大津野ポンプ場外消防用設備等点検業務委託		
業務場所	福山市大門町五丁目外 1 8 か町地内		
図面番号	47	縮尺	NON
内海西部地区浄化センター 2 階平面図			

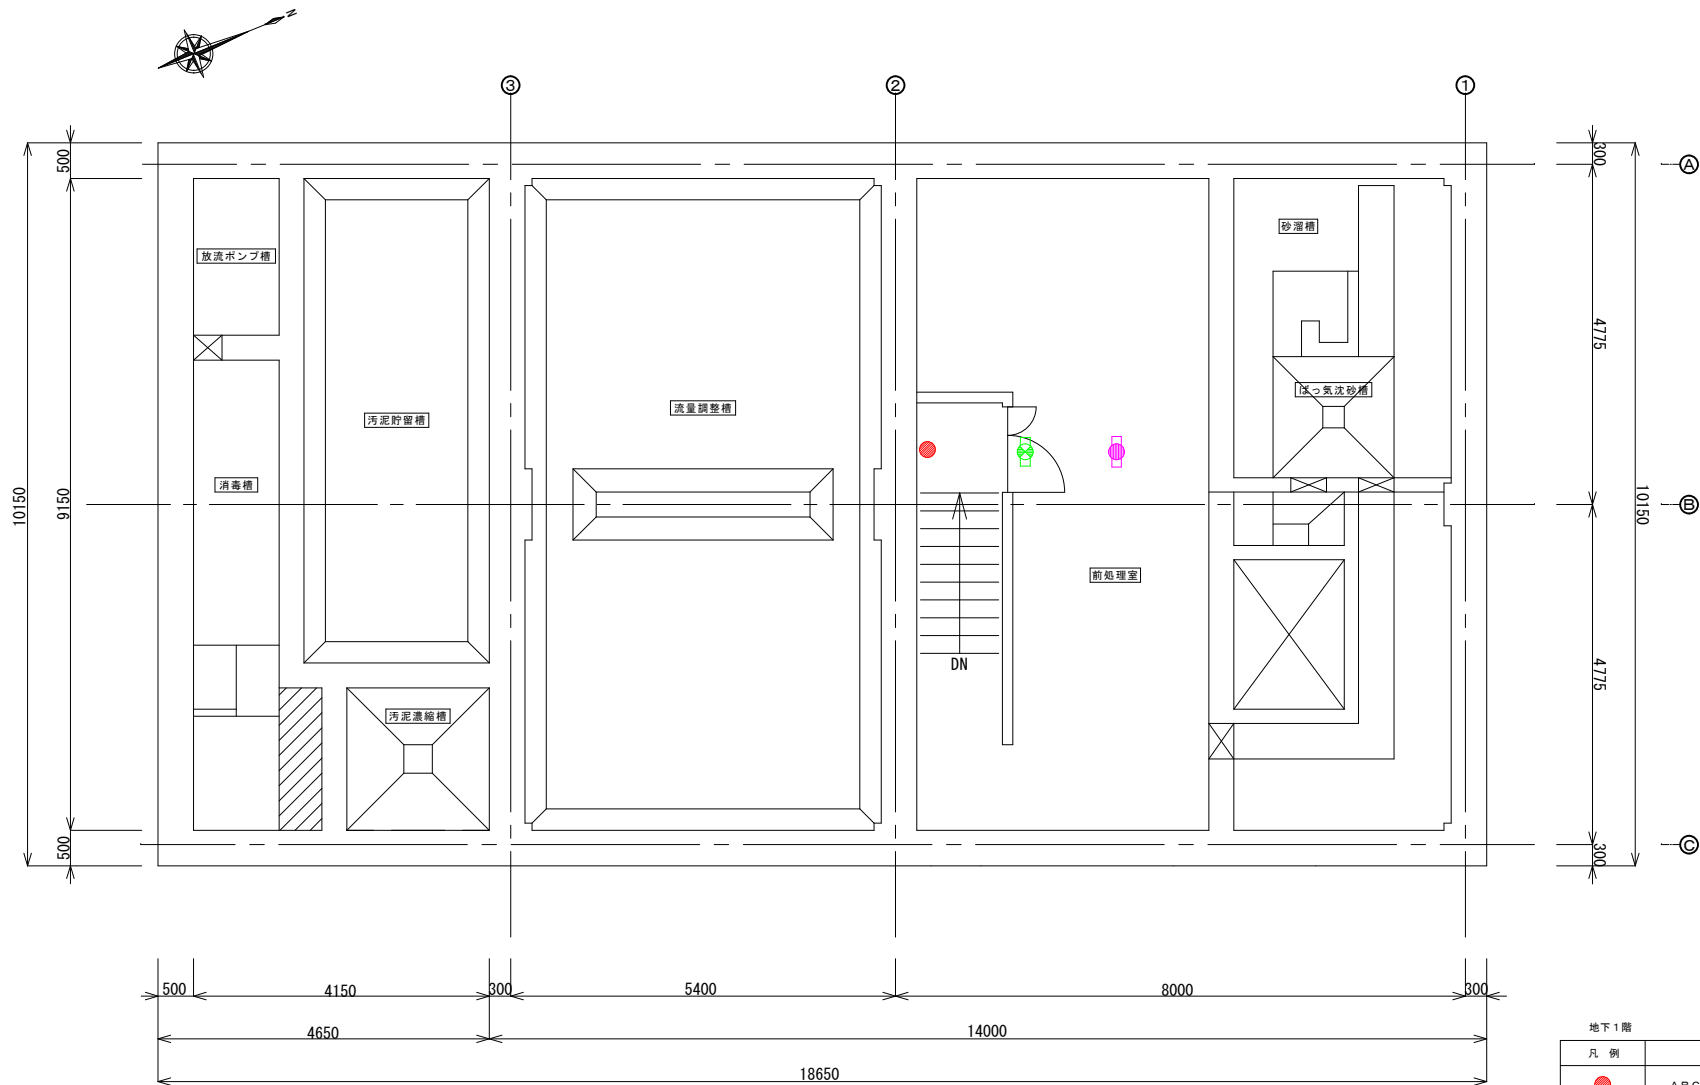

管理棟地下1階平面図

地下1階		
凡 例		数
●	A B C 粉末 10 型消火器	1
□	避難口誘導灯	1
□	非常用照明 (建築基準法によるもの)	1

福 山 市 上 下 水 道 局			
業務名称	大津野ポンプ場外消防用設備等点検業務委託		
業務場所	福山市大門町五丁目外18か町地内		
図面番号	48	縮尺	NON
内海東部地区浄化センター 管理棟地下1階平面図			

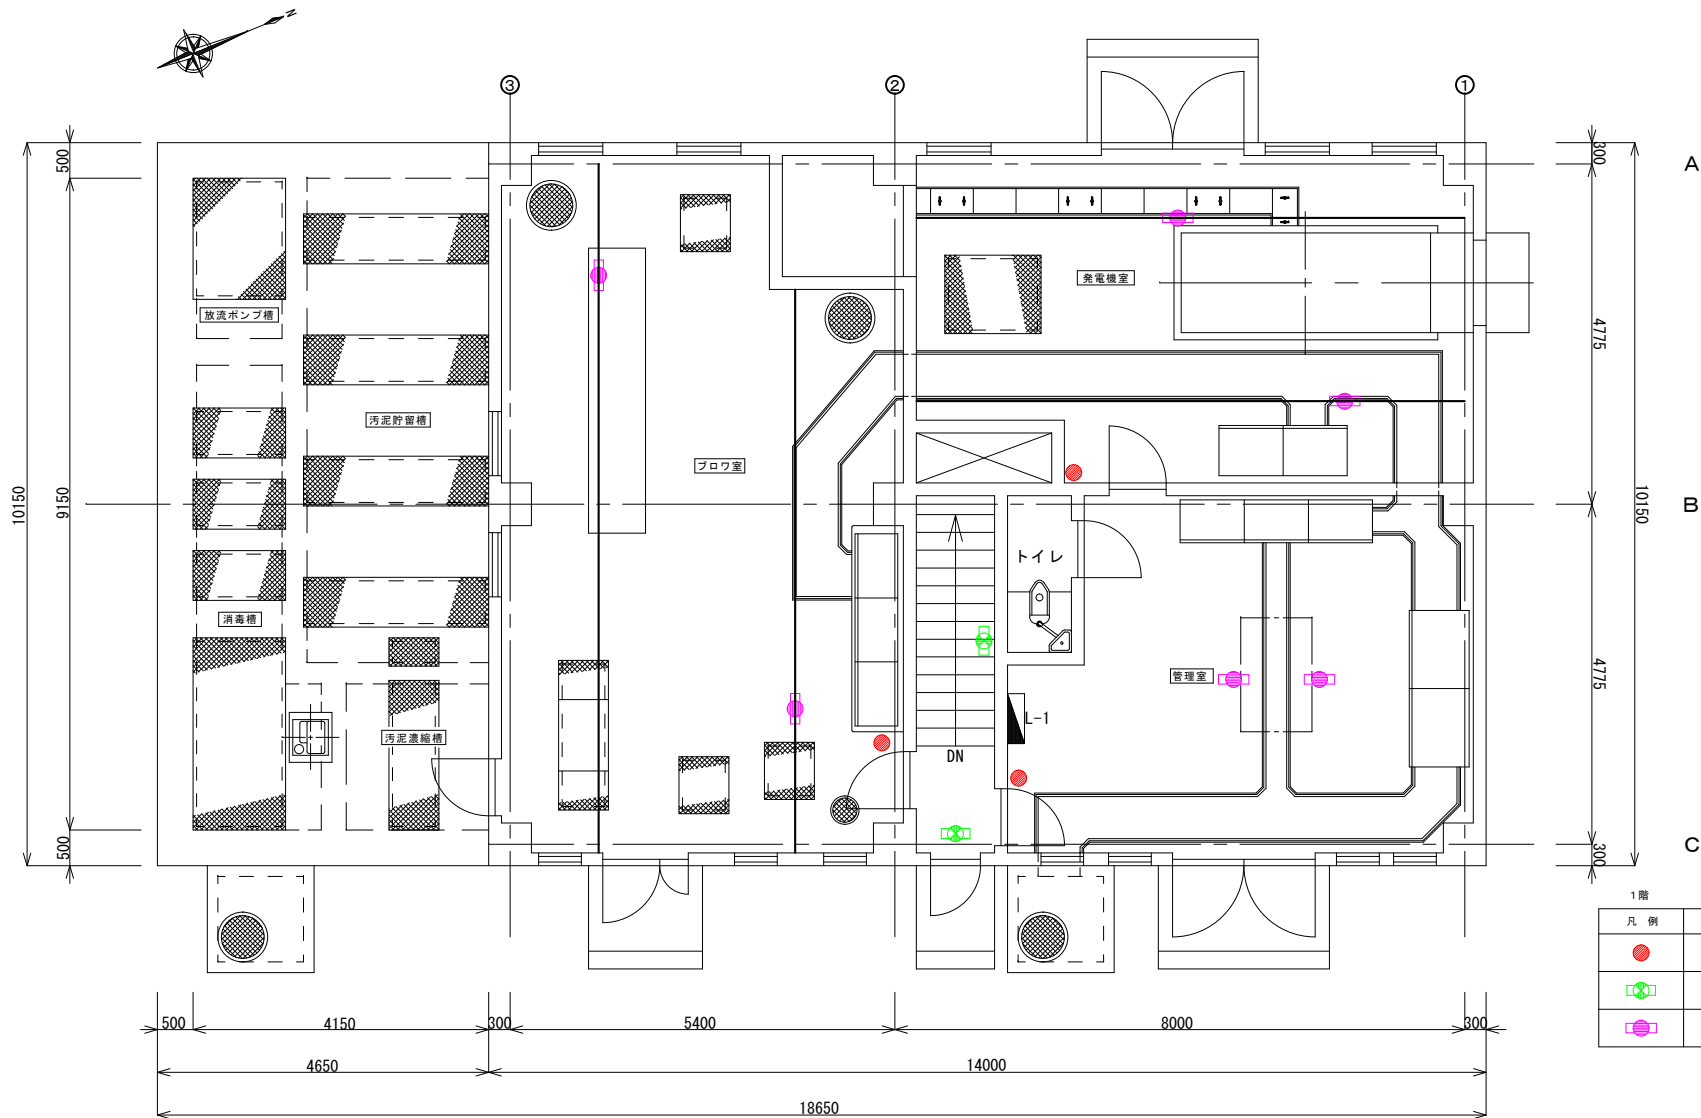

1階

凡 例		数
●	A B C 粉末 10 型消火器	3
□	避難口誘導灯	2
□	非常用照明 (建築基準法によるもの)	6

管理棟 1 階平面図

福山市上下水道局

業務名称	大津野ポンプ場外消防用設備等点検業務委託		
業務場所	福山市大門町五丁目外 1 8 か町地内		
図面番号	49	縮尺	NON

内海東部地区浄化センター
管理棟 1 階平面図